


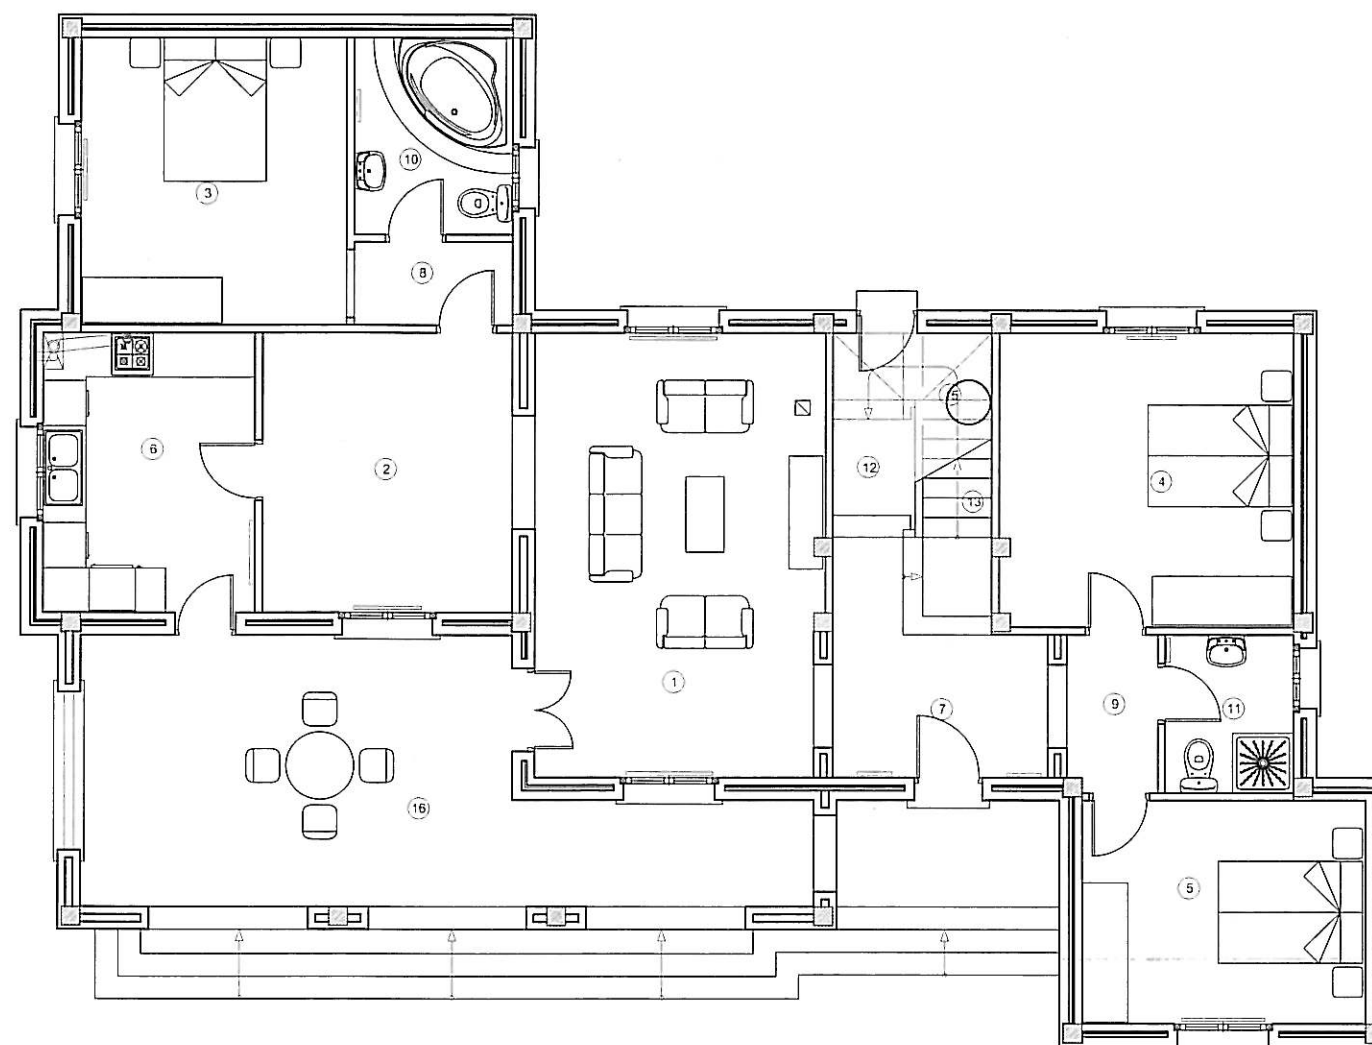

PLANTA BAJA

CUADRO DE SUPERFICIE UTIL VIVIENDA

PLANTA BAJA		PLANTA PRIMERA			
1	SALON	22.29 M2	14	DISTRIBUIDOR	3.50 M2
2	COMEDOR	12.28 M2	15	ESCALERAS	2.95 M2
3	DORMITORIO PRINCIPAL	13.30 M2			6.45 M2
4	DORMITORIO DOBLE 1	15.14 M2	TOTAL SUPERFICIE UTIL VIVIENDA		115.61 M2
5	DORMITORIO DOBLE 2	11.06 M2			
6	COCINA	10.38 M2			
7	RECIBIDOR	5.42 M2			
8	DISTRIBUIDOR 1	2.32 M2			
9	DISTRIBUIDOR 2	2.50 M2			
10	BAÑO EN SUITE	5.48 M2			
11	BAÑO	3.55 M2			
12	PASO	1.37 M2			
13	ESCALERAS	4.07 M2			
TOTAL S.UTIL P.B.		109.16 M2			


CUADRO DE SUPERFICIES EXTERIORES

16	PORCHE CUBIERTO	26.18 M2
	PORCHE DESCUBIERTO	4.16 M2
17	MIRADOR	13.73 M2
18	SOLARIUM	21.54 M2
TOTAL PORCHES TERRAZA		65.61 M2

CUADRO DE SUPERFICIES TOTALES

PLANTA BAJA:		
VIVIENDA	136.25 M2	
TERRAZA CUBIERTA (PORCHE)	30.77 M2	
PORCHE DESCUBIERTO	4.16 M2	
ESCALERA EXTERIOR	11.51 M2	
PLANTA PRIMERA:		
VIVIENDA	11.64 M2	
SOLARIUM	24.92 M2	
MIRADOR	17.24 M2	
TOTAL	236.49 M2	
SUPERFICIE TOTAL DE VIVIENDA		147.89 M2

PLANO N.	PROYECTO DE EJECUCION VIVIENDA UNIFAMILIAR MOD. ALICIA LAS HIGUERICAS HELLIN (ALBACETE)		REF. INFORM: User: J/540-HELLIN PE 640-24-5-6.org
ESCALA: 1/100	PLANTA BAJA DISTRIBUCION		
FECHA: SEPTIEMBRE 2.005	PROMOTOR: CLEYTON GES, S.L.	ARQUITECTOS: JON ARREGI EMILIO BARRERO	
			ARKITALDE, S.L. IURRE 20.21 TOLOSA Tel 943675555

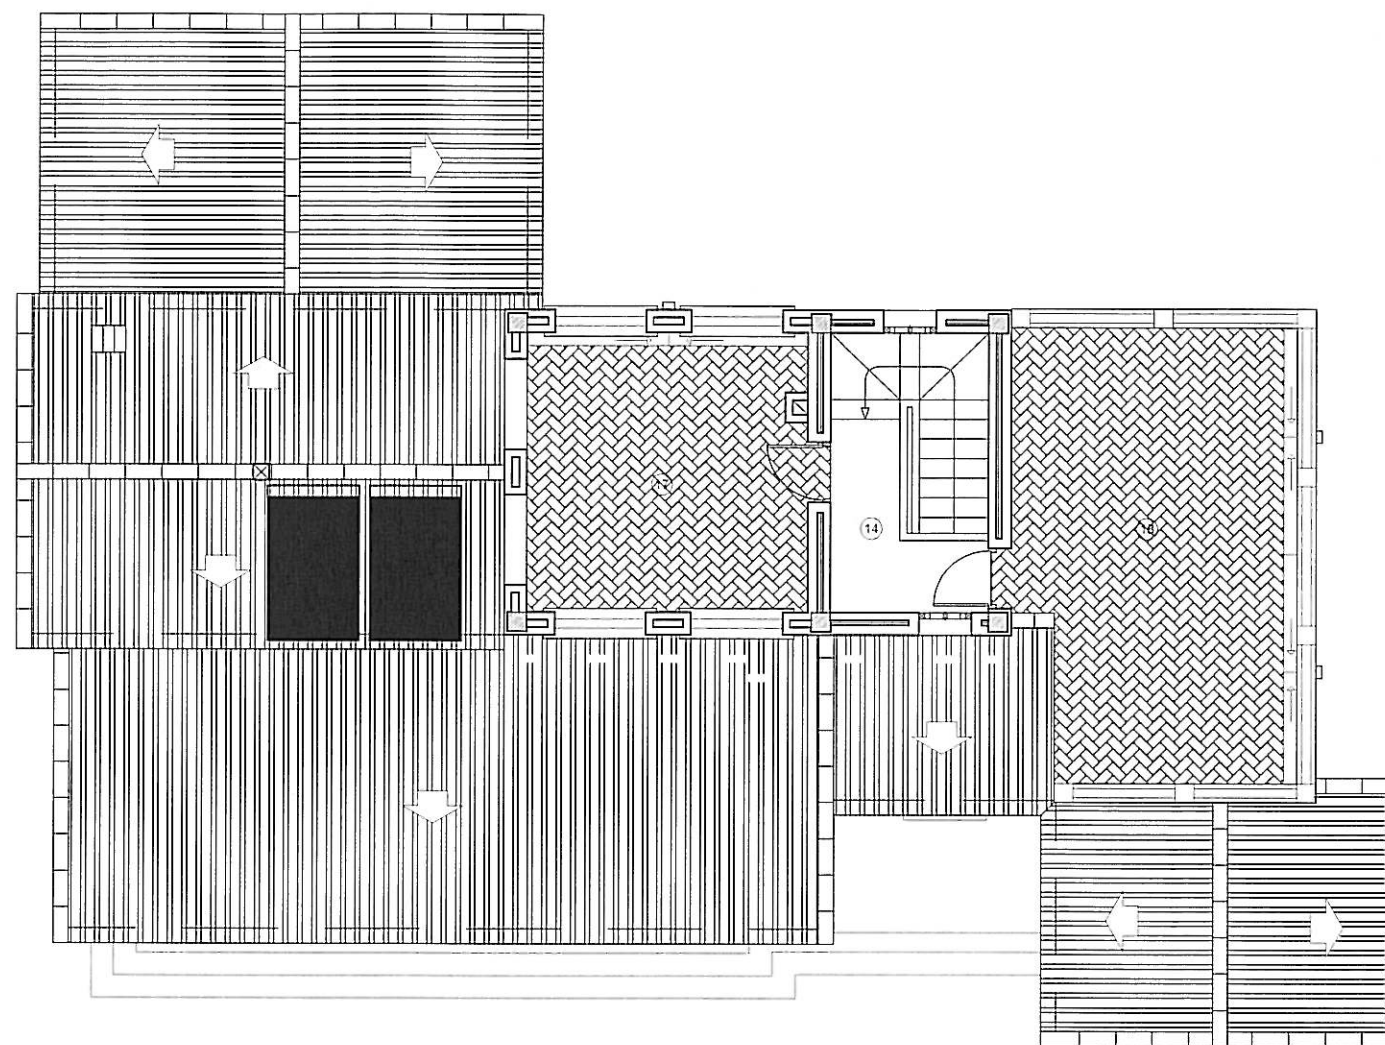

PLANTA PRIMERA

CUADRO DE SUPERFICIE UTIL VIVIENDA

PLANTA BAJA		PLANTA PRIMERA		
1	SALON	22.29 M2	14 DISTRIBUIDOR	3.50 M2
2	COMEDOR	12.28 M2	15 ESCALERAS	2.95 M2
3	DORMITORIO PRINCIPAL	13.30 M2		6.45 M2
4	DORMITORIO DOBLE 1	15.14 M2	TOTAL SUPERFICIE UTIL VIVIENDA	115.61 M2
5	DORMITORIO DOBLE 2	11.06 M2		
6	COCINA	10.38 M2		
7	RECIBIDOR	5.42 M2		
8	DISTRIBUIDOR 1	2.32 M2		
9	DISTRIBUIDOR 2	2.50 M2		
10	BAÑO EN SUITE	5.48 M2		
11	BAÑO	3.55 M2		
12	PASO	1.37 M2		
13	ESCALERAS	4.07 M2		
TOTAL S.UTIL P.B.		109.16 M2		


CUADRO DE SUPERFICIES EXTERIORES

16	PORCHE CUBIERTO	26.18 M2
	PORCHE DESCUBIERTO	4.16 M2
17	MIRADOR	13.73 M2
18	SOLARIUM	21.54 M2
TOTAL PORCHES TERRAZA		65.61 M2


CUADRO DE SUPERFICIES TOTALES

PLANTA BAJA:		
VIVIENDA	136.25 M2	
TERRAZA CUBIERTA (PORCHE)	30.77 M2	
PORCHE DESCUBIERTO	4.16 M2	
ESCALERA EXTERIOR	11.51 M2	
PLANTA PRIMERA:		
VIVIENDA	11.64 M2	
SOLARIUM	24.92 M2	
MIRADOR	17.24 M2	
TOTAL	236.49 M2	
SUPERFICIE TOTAL DE VIVIENDA		147.89 M2

PLANO N.	PROYECTO DE EJECUCION VIVIENDA UNIFAMILIAR MOD. ALICIA LAS HIGUERICAS HELLIN (ALBACETE)		REF. INFORM: cherv1.640-HELLIN PE 640-a-24-5-0.dwg
ESCALA: 1/100	PLANTA PRIMERA DISTRIBUCION		
FECHA: SEPTIEMBRE 2.005	PROMOTOR: CLEYTON GES, S.L.	ARQUITECTOS JON ARREGI EMILIO BARRERO	ARKITALDE, S.L. IURRE 20,21 TOLOSA Tel:943875555

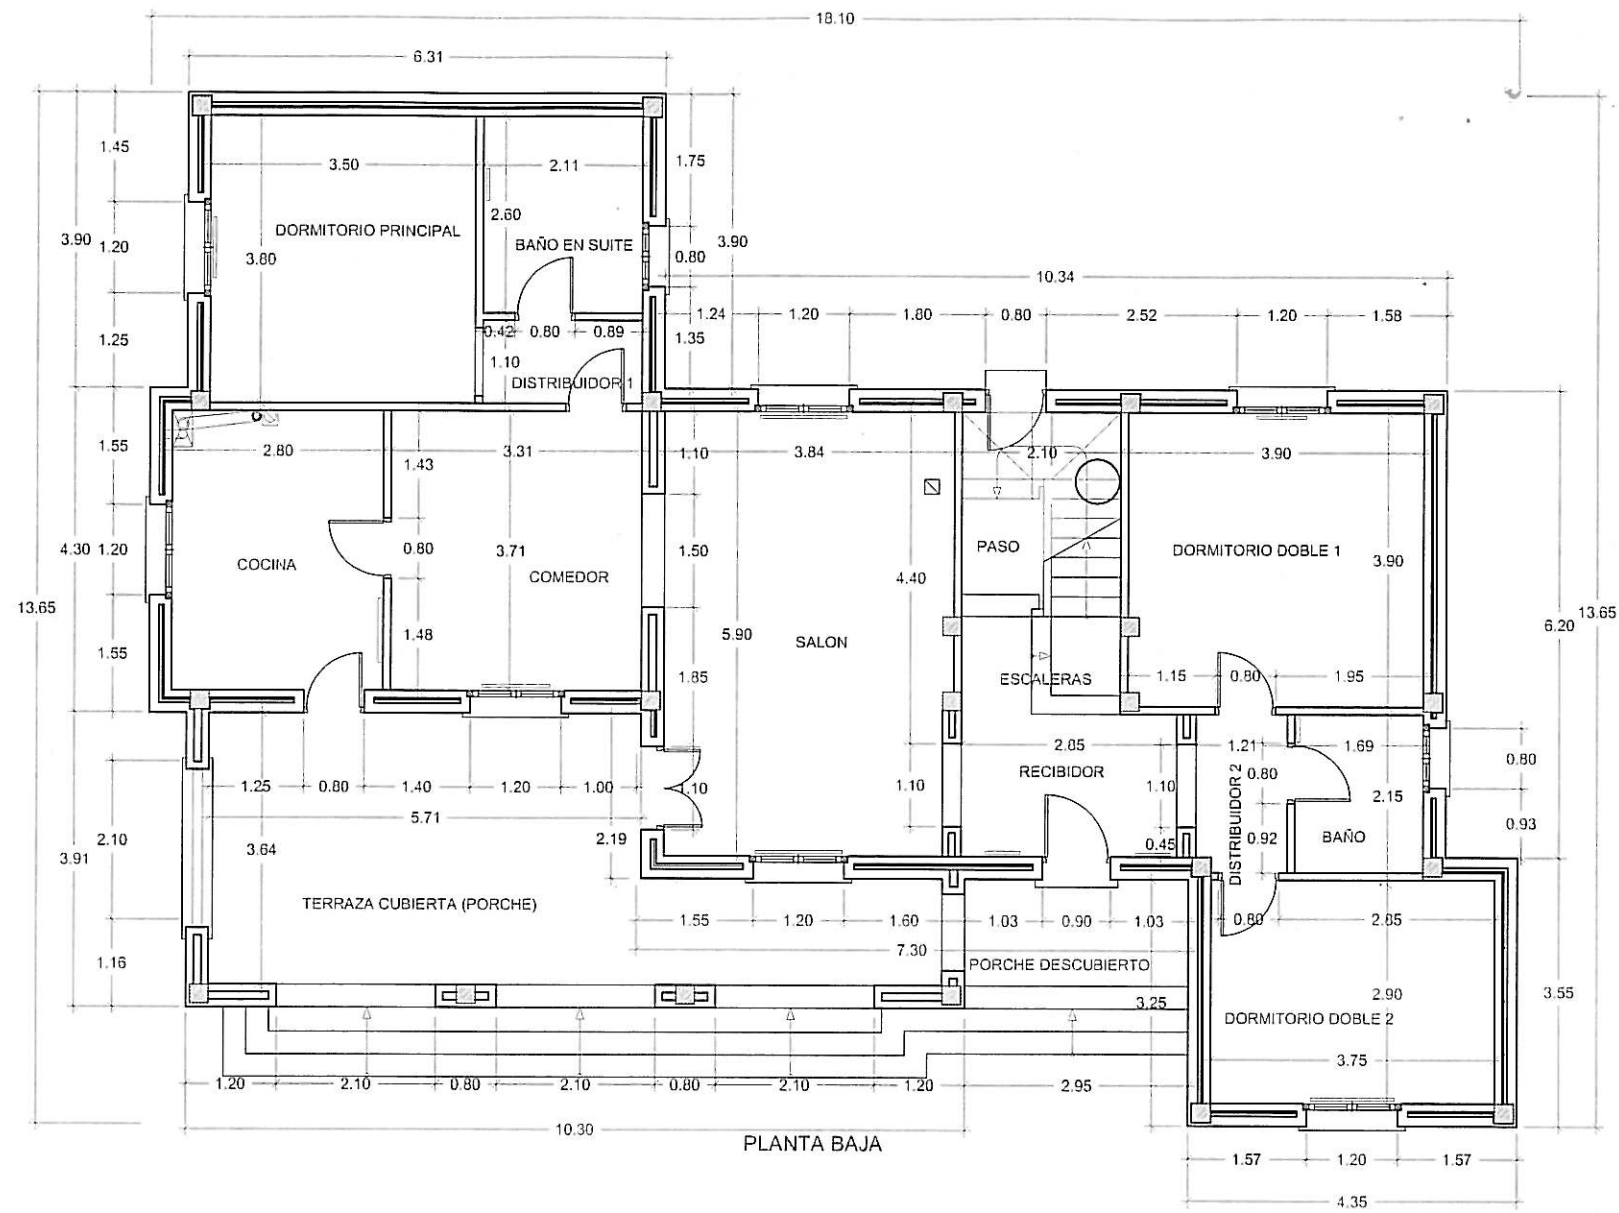


PLANO N.	PROYECTO DE EJECUCION VIVIENDA UNIFAMILIAR MOD. ALICIA LAS HIGUERICAS HELLIN (ALBACETE)		REF. INFORM: c:\servi\840-HELLIN PE 640-e-24-5-6.dwg
ESCALA: 1/100			
FECHA: SEPTIEMBRE 2.005	PLANTA BAJA COTAS		
PROMOTOR: CLEYTON GES, S.L.		ARQUITECTOS JON ARREGI EMILIO BARRERO	

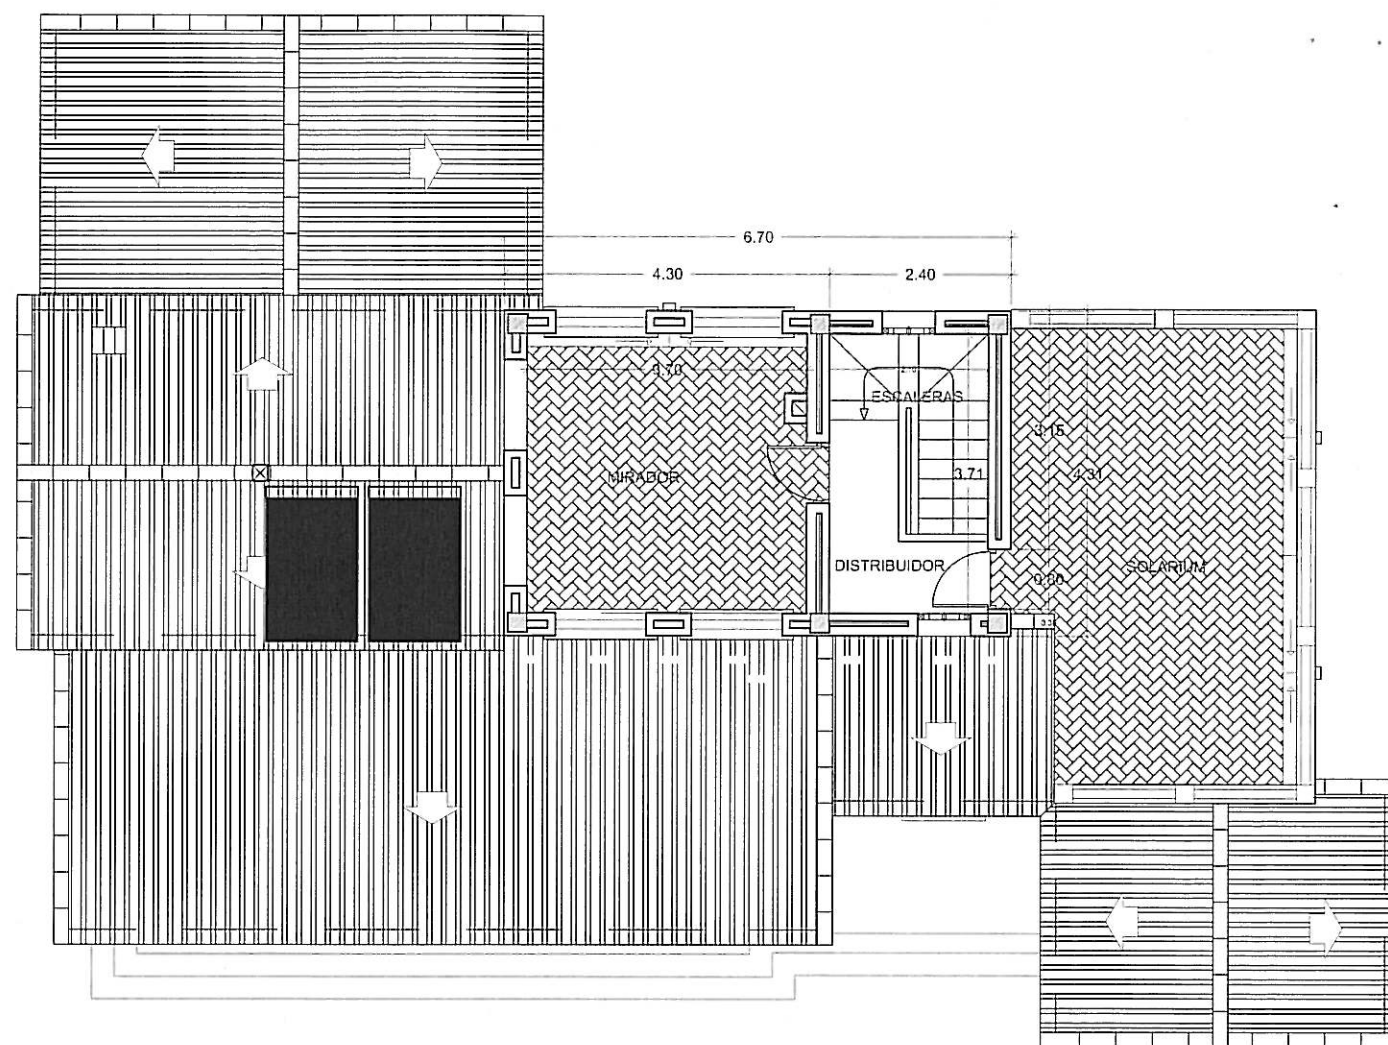


PLANTA PRIMERA

PLANO N.	PROYECTO DE EJECUCION VIVIENDA UNIFAMILIAR MOD. ALICIA LAS HIGUERICAS HELLIN (ALBACETE)		REF. INFORM: c:\serv1\640-HELLIN PE 640-e-24-5-0.dwg
ESCALA: 1/100			
FECHA: SEPTIEMBRE 2.005	PLANTA PRIMERA COTAS		
PROMOTOR: CLEYTON GES, S.L.		ARQUITECTOS JON ARREGI EMILIO BARRERO	ARKITALDE, S.L. URRUE 20,21 TOLESA Tel.943675555

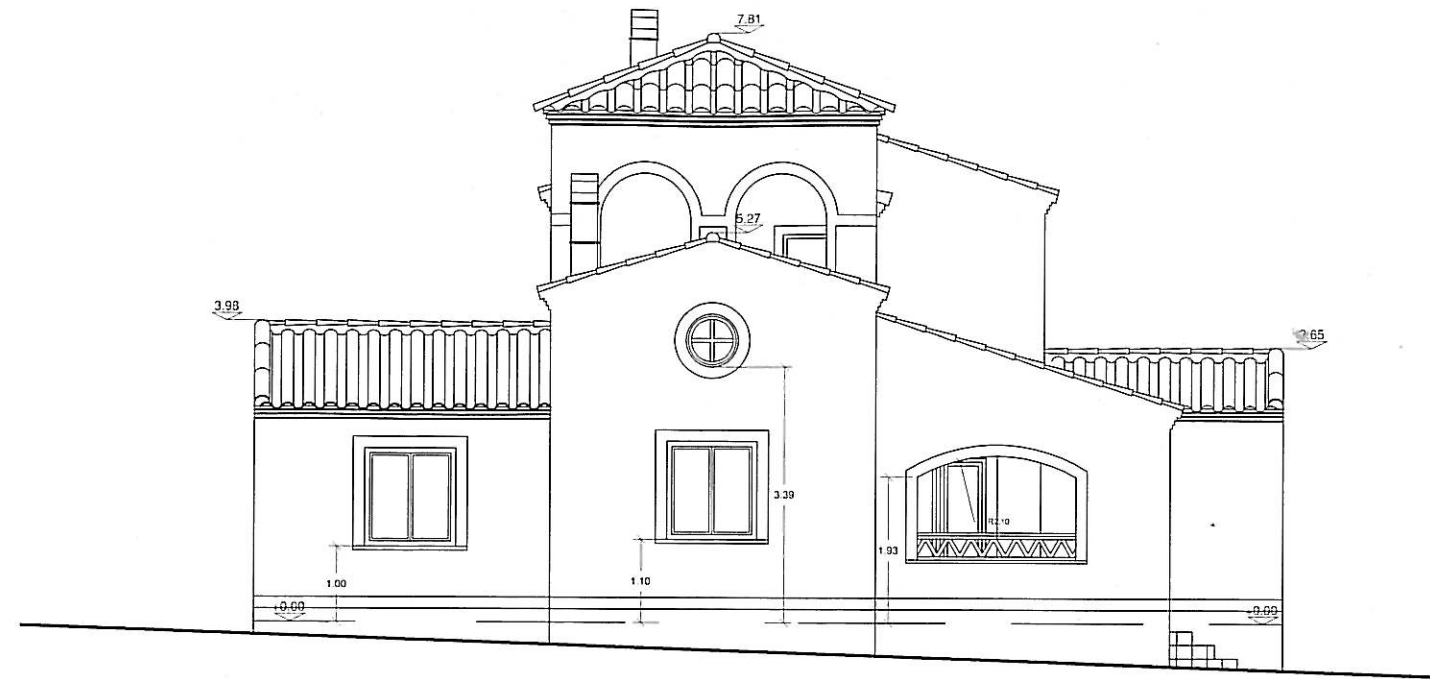


ALZADO LATERAL DERECHO

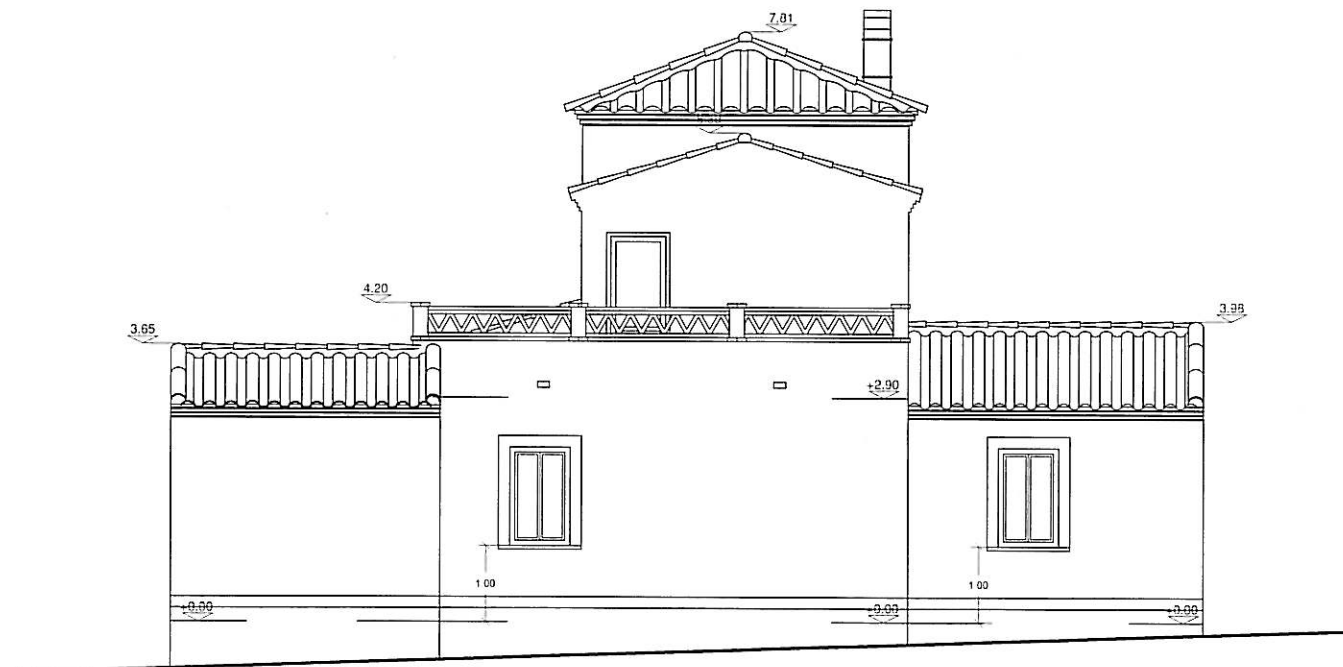




ALZADO LATERAL IZQUIERDO

PLANO N.	PROYECTO DE EJECUCION VIVIENDA UNIFAMILIAR MOD. ALICIA LAS HIGUERICAS HELLIN (ALBACETE)		REF. INFORM: c:\servi\840-HELLIN PE 840-e-24-S-0.dwg
ESCALA: 1/100			
FECHA: SEPTIEMBRE 2.005	ALZADO LATERALES		
PROMOTOR: CLEYTON GES, S.L.		ARQUITECTOS JON ARREGI EMILIO BARRERO	ARKITALDE, S.L. URRE 20,21 TOLOSA Tel:943875555

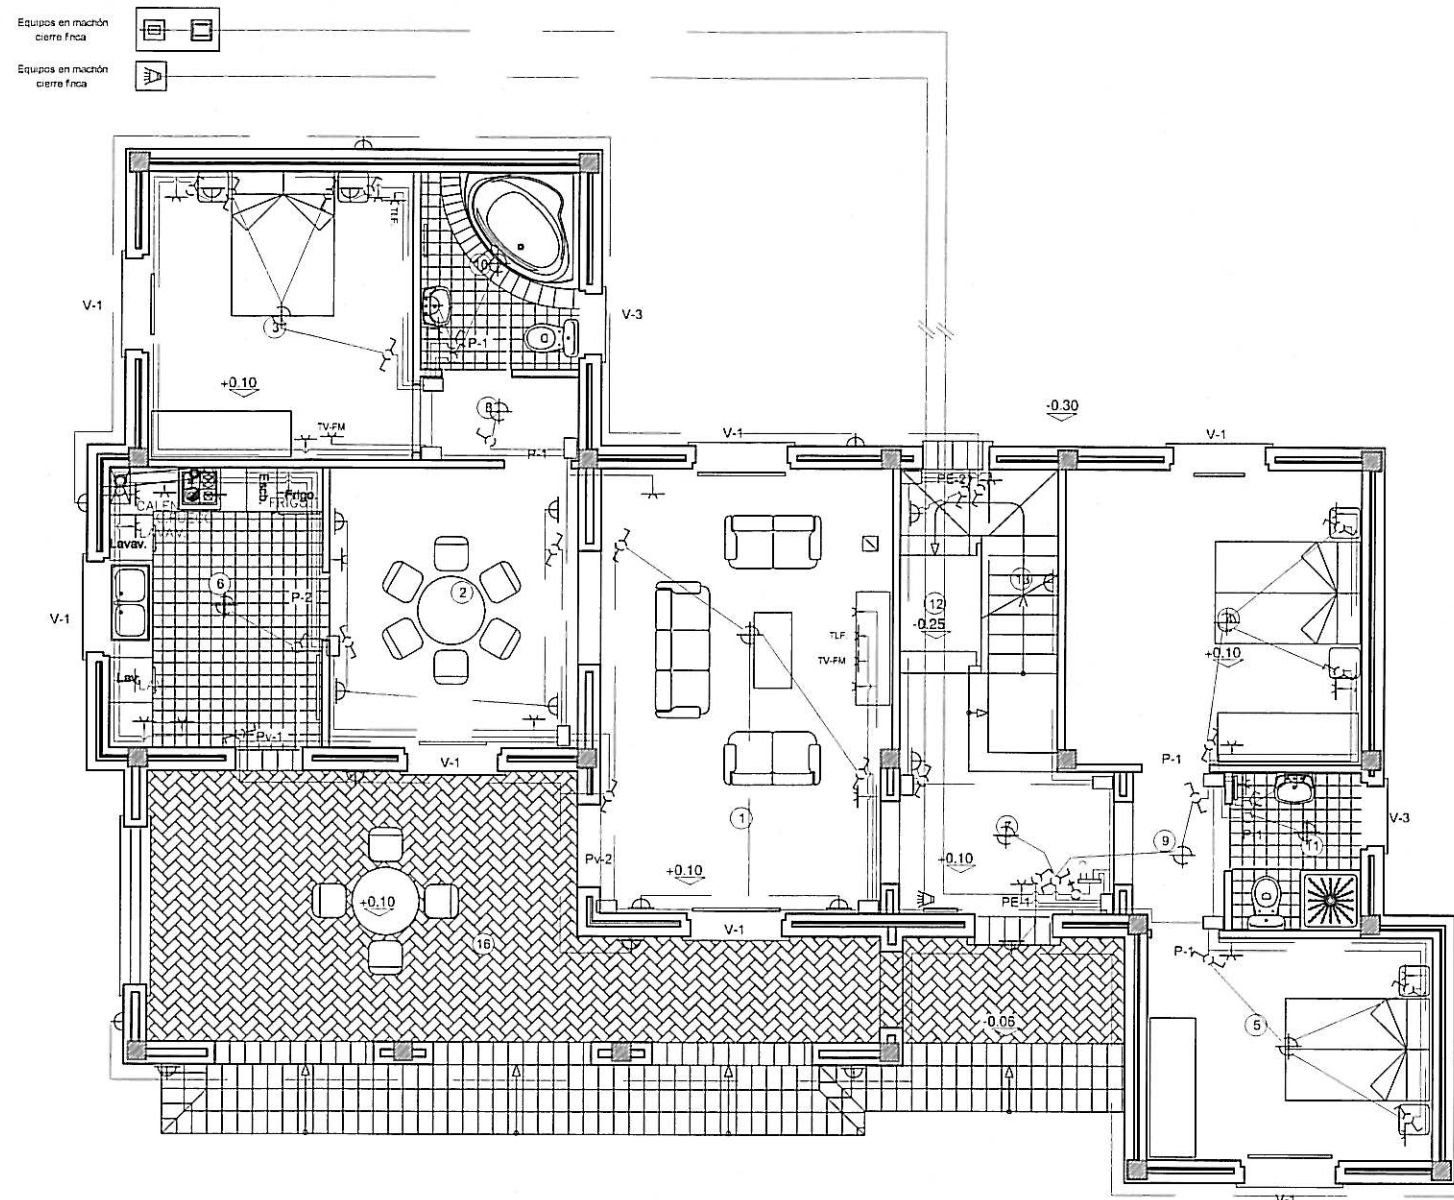

Equipos en marcha
cierto fñca

Equipos en marcha
cierto fñca

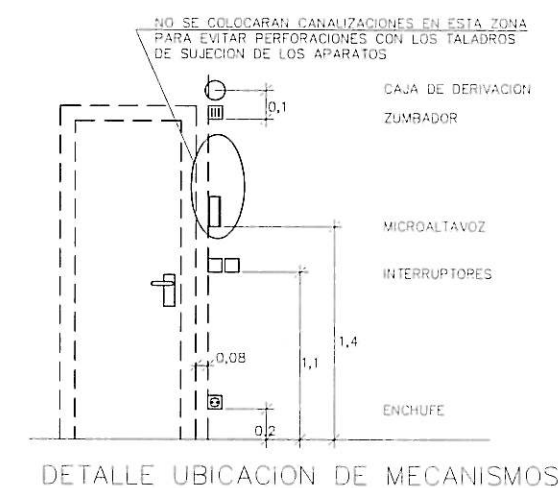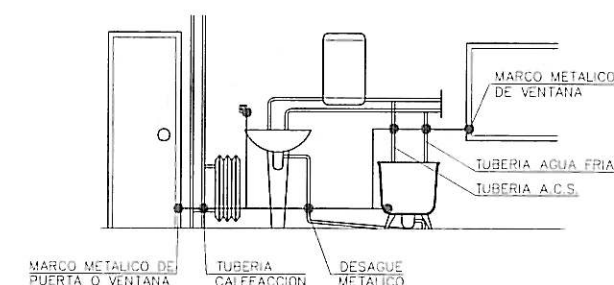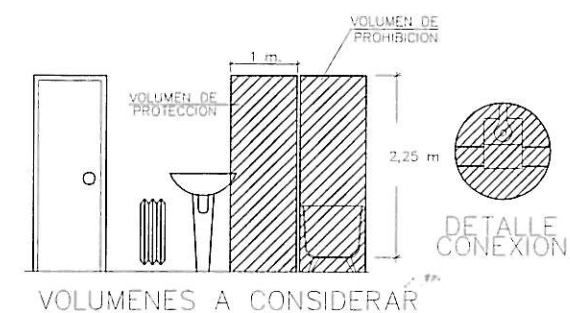





LEYENDA DE ELECTRICIDAD

Interruptor Control Potencia.	Base de Enchufe 25A.	Conexión Extractor.
Cuadro General de Distribución de Viviendas.	Base de Enchufe 16A.	Registro de terminación de red para TB+RDSI.
Contador electricidad.	Pulsador.	Registro de terminación de red para RTV.
C.G.P.	zumbador	Registro de terminación de red para TLCA.
Interruptor.	Punto de Luz.	TLF Punto teléfono
Conmutador.	Punto de Luz Pared.	TV-FM Punto T.V.
Caja Registro	Interfono.	

NOTAS:

- * Las alturas al suelo de los diferentes mecanismos salvo especificación contraria serán de:
 - 1,1 m. Interruptores, conmutadores, cruzamientos y tomas de corriente en aseos.
 - 0,2 m. El resto de las tomas de corriente.
- * No se colocará ninguna caja de registro a menos de 2 m. del suelo.
- * Todos los tubos serán blindados de doble capa.
- * Los pasos de instalación vista a empotrada se efectuarán a través de cajas de registro de superficies.
- * En los muros de carga y tabiques no se hará ninguna roza en sentido horizontal.
- * Todos los circuitos excepto los de alumbrado de emergencia contarán con conductor de protección incluso los puntos de luz y las tomas de corriente de alumbrado.
- * Para los teléfonos se instalarán canalizaciones con guía radiales desde la central con tubo de Ø13 para alimentar hasta 2 puntos.
- * Las canalizaciones vistas no atravesarán ni mecanismos ni aparatos de alumbrado. Las derivaciones se efectuarán en el interior de cajas de registro.

PLANO N.	PROYECTO DE EJECUCION VIVIENDA UNIFAMILIAR MOD. ALICIA LAS HIGUERICAS HELLIN (ALBACETE)		REF. INFORM: chert/540-HELLIN PE 540-24-5-6.org
ESCALA: 1/100	INSTALACION ELECTRICIDAD P.B		
FECHA: SEPTIEMBRE 2.005	PROMOTOR: CLEYTON GES, S.L.	ARQUITECTOS JON ARREGI EMILIO BARRERO	ARKITALDE, S.L. URRE 20.21 TOLOSA Tel:943675555

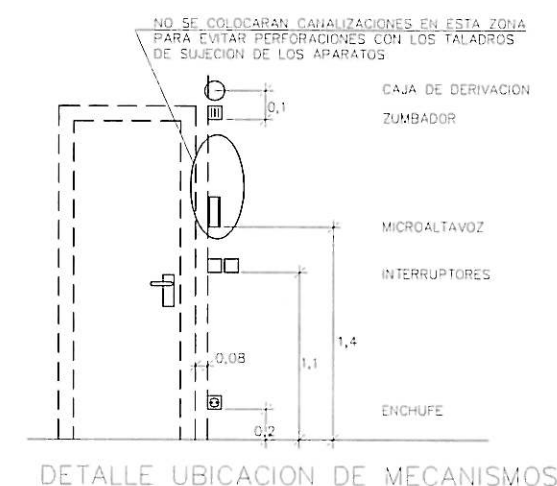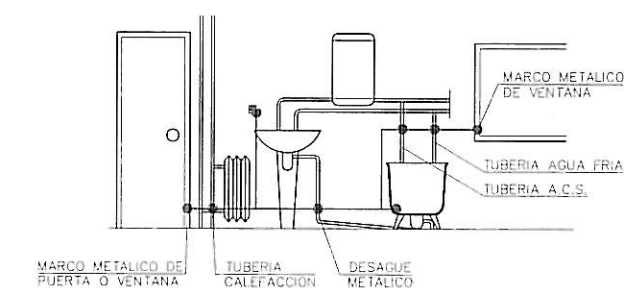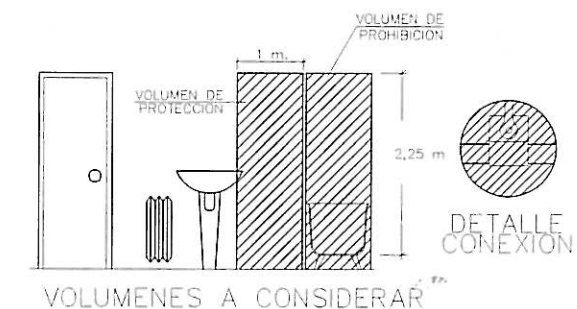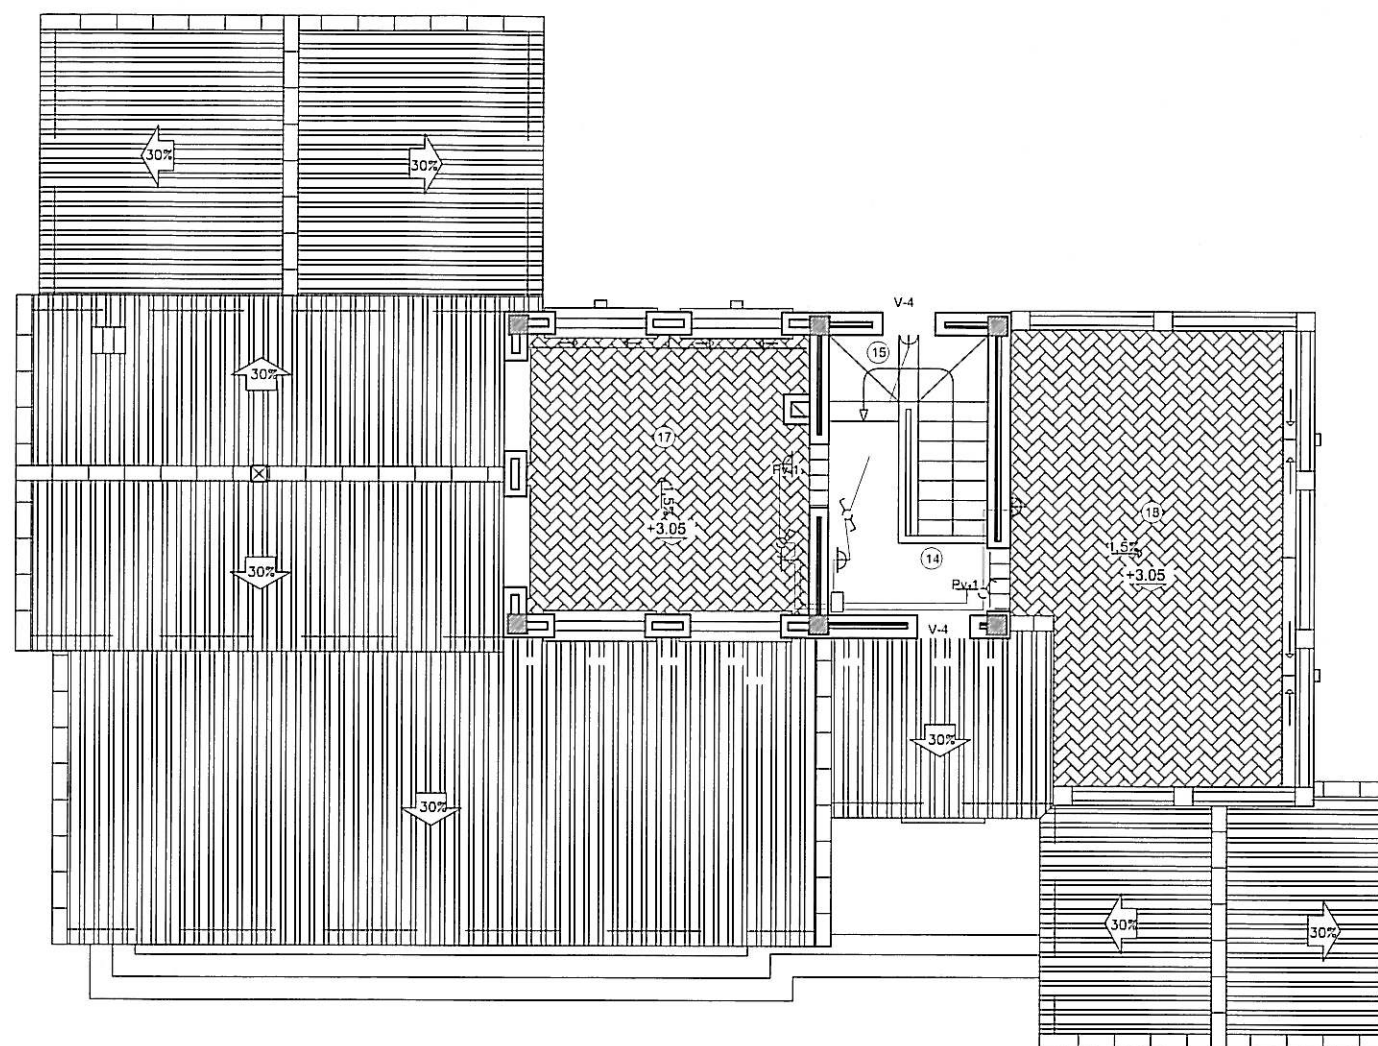



LEYENDA DE ELECTRICIDAD

Interruptor Control Potencia.	Base de Enchufe 25A.	Conexión Extractor.
Cuadro General de Distribución de Viviendas.	Base de Enchufe 16A.	Registro de terminación de red para TB+RDSI.
Contador electricidad.	Pulsador.	Registro de terminación de red para RTV.
C.G.P.	zumbador	Registro de terminación de red para TLCA.
Interruptor.	Punto de Luz.	TLF Punto teléfono
Conmutador.	Punto de Luz Pared.	TV-FM Punto T.V.
Caja Registro	Interfono.	

NOTAS:

- * Las alturas al suelo de los diferentes mecanismos salvo especificación contraria serán de:
 - 1,1 m. Interruptores, conmutadores, cruzamientos y tomas de corriente en aseos.
 - 0,2 m. El resto de las tomas de corriente.
- * No se colocará ninguna caja de registro a menos de 2 m. del suelo.
- * Todos los tubos serán blindados de doble capa.
- * Los pasos de instalación vista a empotrada se efectuarán a través de cajas de registro de superficies.
- * En los muros de carga y labiques no se hará ninguna roza en sentido horizontal.
- * Todos los circuitos excepto los de alumbrado de emergencia contarán con conductor de protección incluso los puntos de luz y las tomas de corriente de alumbrado.
- * Para los teléfonos se instalarán canalizaciones con guía radiales desde la central con tubo de Ø13 para alimentar hasta 2 puntos.
- * Las canalizaciones vistas no atravesarán ni mecanismos ni aparatos de alumbrado. Las derivaciones se efectuarán en el interior de cajas de registro.

PLANO N.	PROYECTO DE EJECUCION VIVIENDA UNIFAMILIAR MOD. ALICIA LAS HIGUERICAS HELLIN (ALBACETE)		REF. INFORM: c/servi/540-HELLIN PE 540-e-24-5-8.dwg
ESCALA: 1/100	INSTALACION ELECTRICIDAD P.1º		
FECHA: SEPTIEMBRE 2005	PROMOTOR: CLEYTON GES. S.L.	ARQUITECTOS JON ARREGI EMILIO BARRERO	ARKITALDE, S.L. IURRE 20,21 TOLOSA Tel:943675555

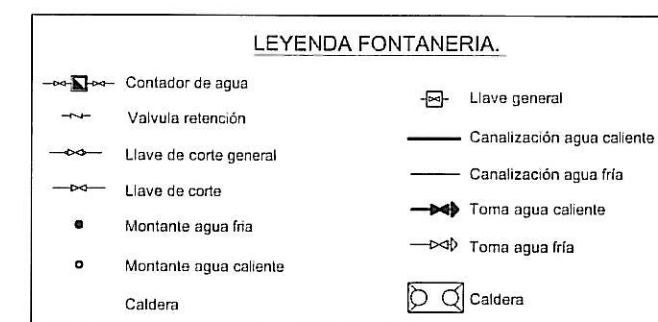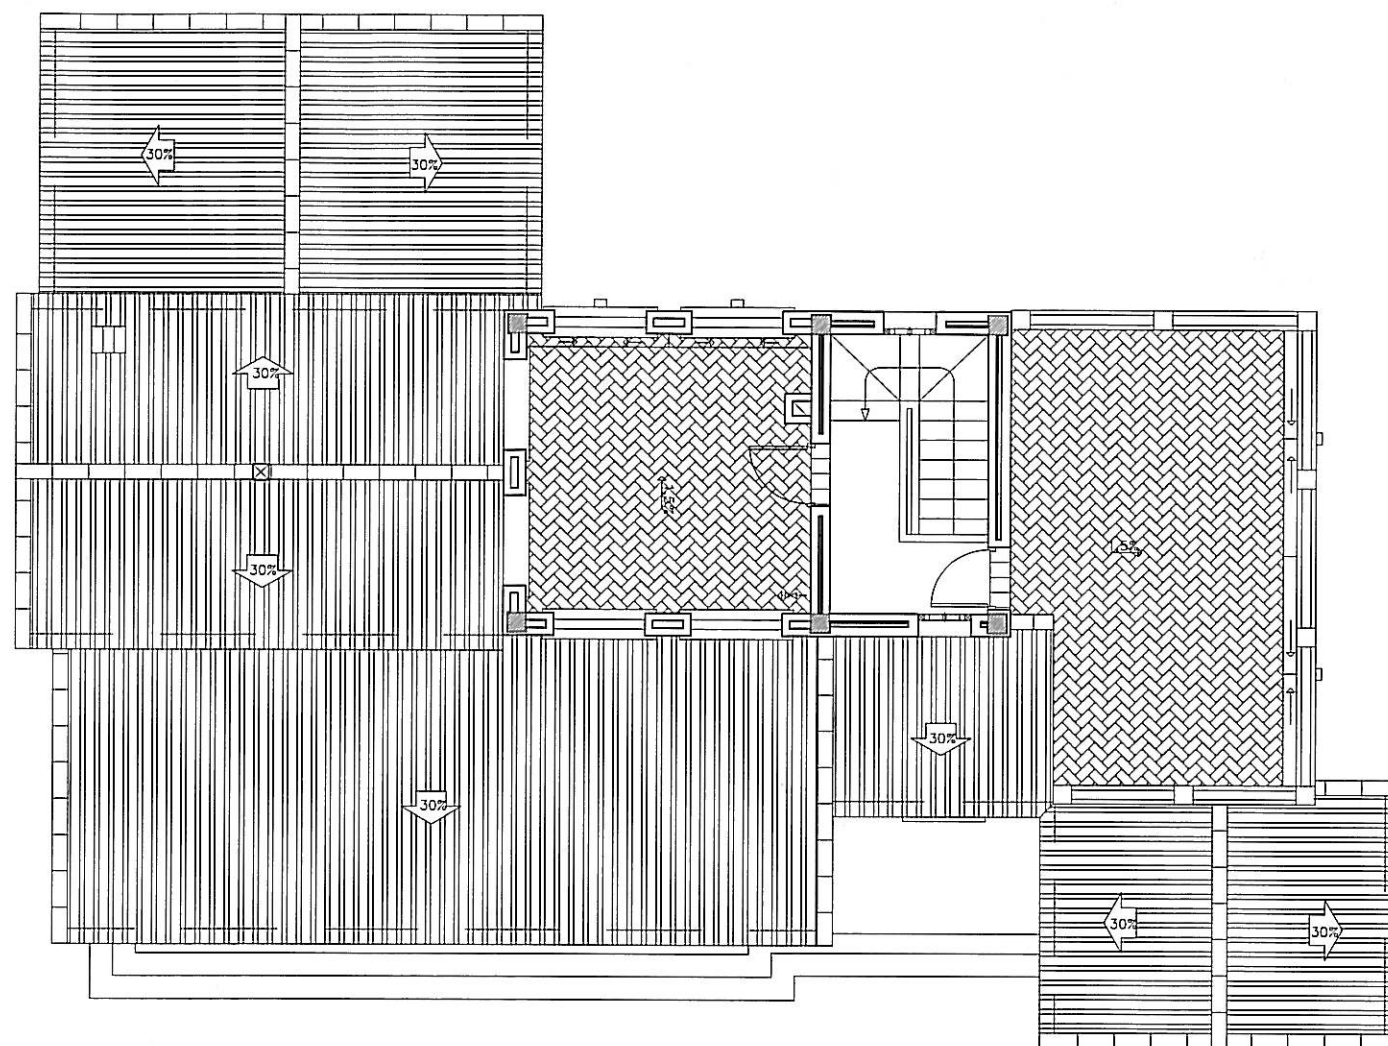

PLANO N.	PROYECTO DE EJECUCION VIVIENDA UNIFAMILIAR MOD. ALICIA LAS HIGUERICAS HELLIN (ALBACETE) INSTALACION FONTANERIA P.1º	REF. INFORM: c:\servi\56404HELLIN PE 640-e-24-5-8.dwg
ESCALA: 1/100		
FECHA: SEPTIEMBRE 2.005		
PROMOTOR: CLEYTON GES, S.L.	ARQUITECTOS JON ARREGI	ARKITALDE, S.L. IURRE 20,21 TOLOSA Tel.943675555