
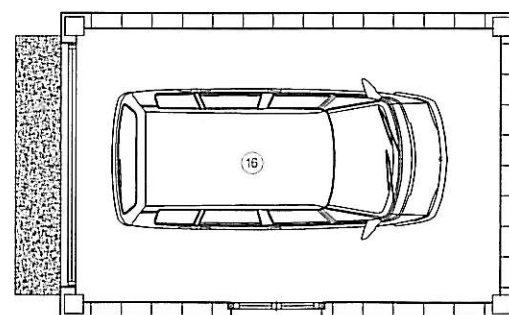


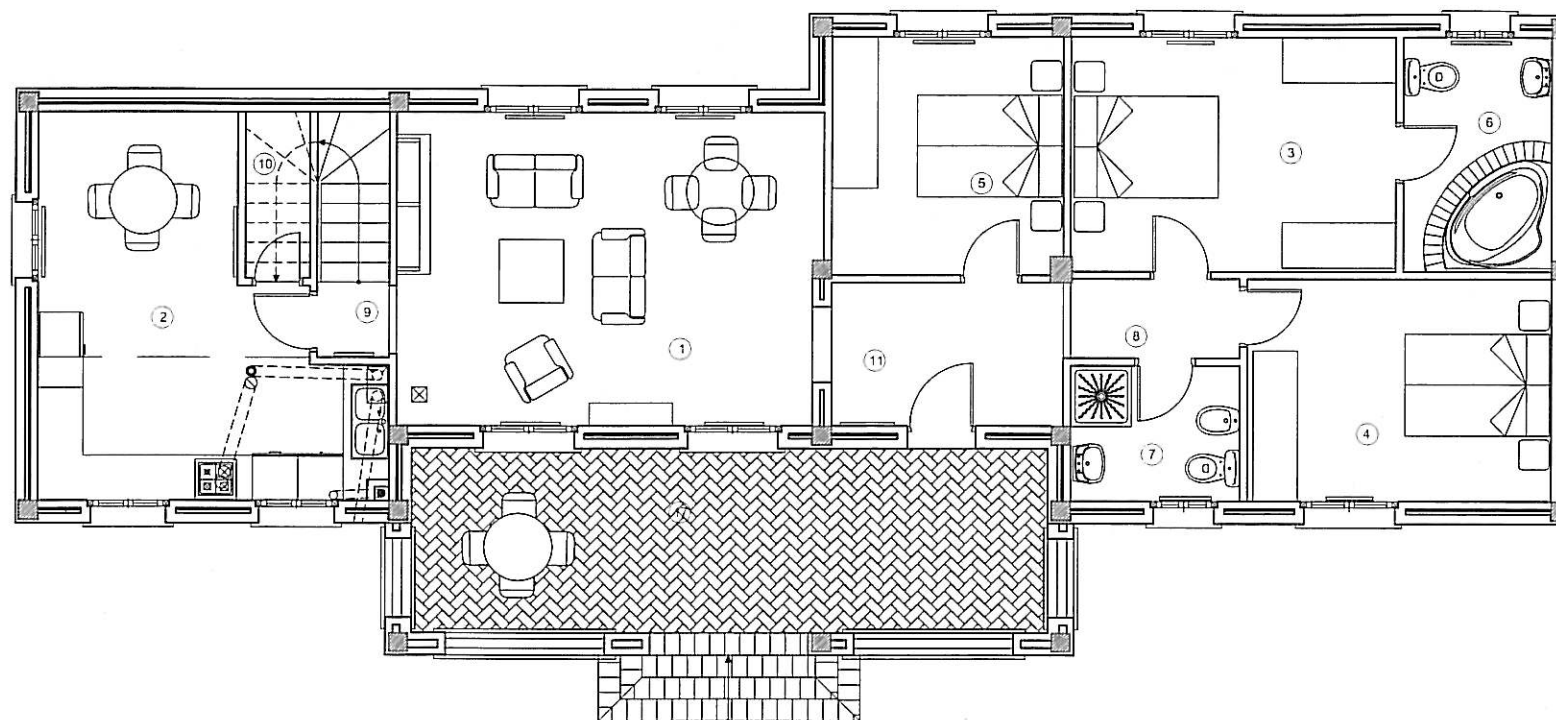

CUADRO DE SUPERFICIE UTIL VIVIENDA

PLANTA BAJA		PLANTA PRIMERA			
1	SALON-COMEDOR	23,12 M2	12	ESCALERA	4,37 M2
2	COCINA	18,16 M2	13	DORMITORIO	13,65 M2
3	DORMITORIO	13,33 M2	14	ASEO	3,31 M2
4	DORMITORIO	11,84 M2	15	DISTRIBUIDOR	1,80 M2
5	DORMITORIO	9,56 M2	TOTAL S.UTIL P.1ª		23,13 M2
6	BAÑO	6,05 M2			
7	ASEO	4,03 M2	TOTAL SUPERFICIE UTIL VIVIENDA		120,19 M2
8	DISTRIBUIDOR	2,35 M2			
9	DISTRIBUIDOR	0,95 M2			
10	DESPENSA	1,87 M2			
11	RECIBIDOR	5,80 M2			
TOTAL S.UTIL P.B.		97,06 M2			
16	GARAJE	20,12 M2			



CUADRO DE SUPERFICIES EXTERIORES

17	PORCHE CUBIERTO	20.60 M2
18	TERRAZA SOLARIUM	28.00 M2
19	MIRADOR	8.40 M2
TOTAL PORCHES TERRAZA		57.00 M2

CUADRO DE SUPERFICIES TOTALES

PLANTA BAJA:	
VIVIENDA	120.15 M2
TERRAZA CUBIERTA (PORCHE)	24.33 M2
GARAJE	24.00 M2
ESCALERA EXTERIOR	3.01 M2
PLANTA PRIMERA:	
VIVIENDA	30.19 M2
MIRADOR	12.25 M2
SOLARIUM	31.42 M2
TOTAL	245.35 M2
TOTAL SUPERFICIE DE VIVIENDA	150.34 M2

PLANO N.	PROYECTO DE EJECUCION VIVIENDA UNIFAMILIAR MOD. CRISTINA		REF. INFORM: chery1/540HELLN PE 540-e-24-S-0.dwg
ESCALA: 1/100			
FECHA: SEPTIEMBRE 2.005	PLANTA BAJA DISTRIBUCION		
PROMOTOR: CLEYTON GES, S.L.		ARQUITECTOS JON ARREGI EMILIO BARRERO	ARKITALDE, S.L. URRE 20,21 TOLOSA Tel.943875555

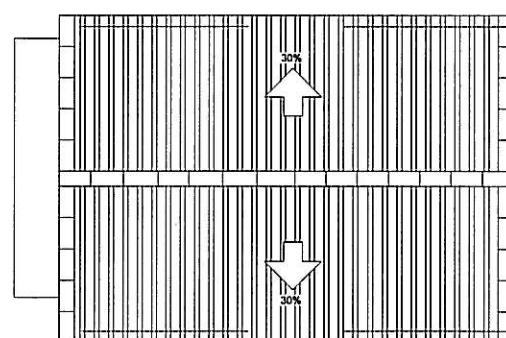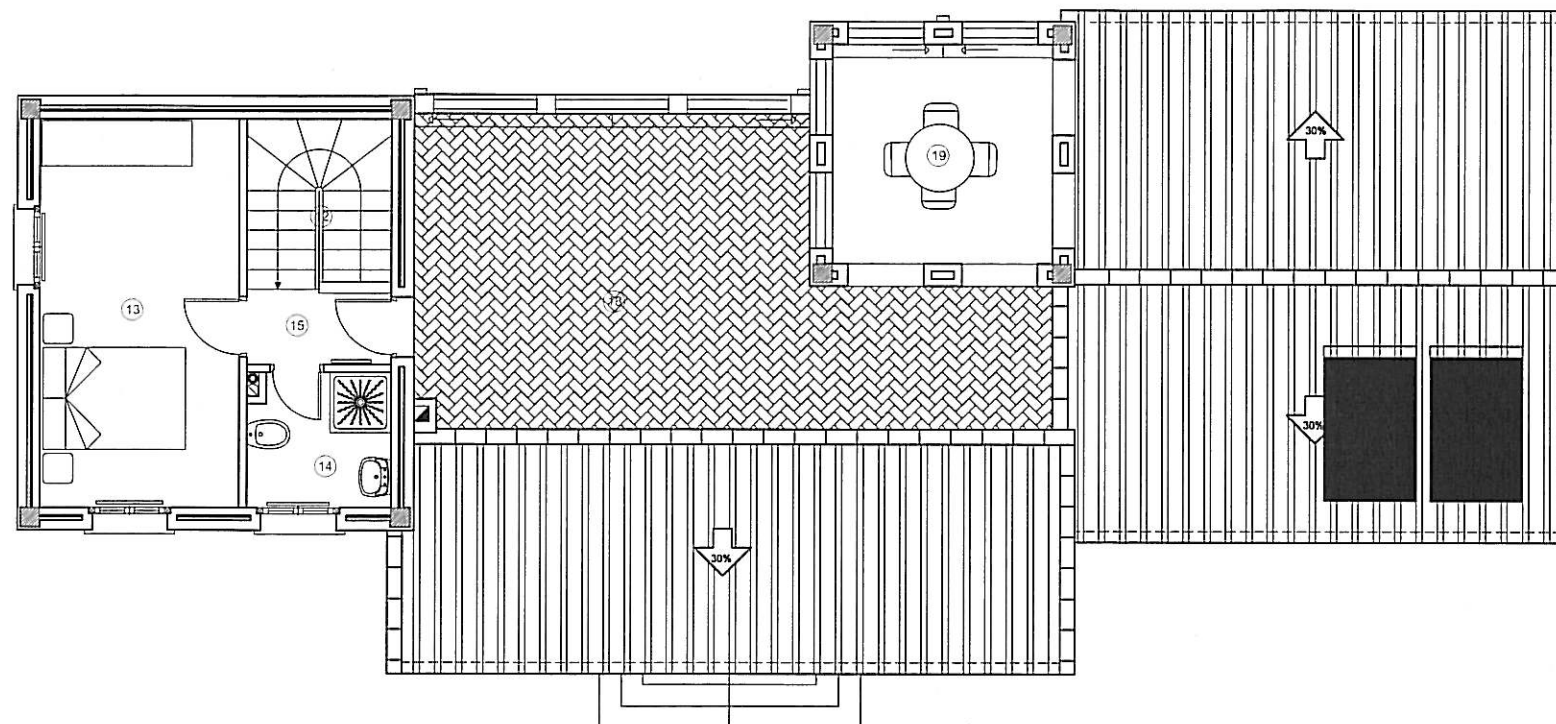

CUADRO DE SUPERFICIE UTIL VIVIENDA

PLANTA BAJA		PLANTA PRIMERA				
1	SALON-COMEDOR	23,12 M2	12	ESCALERA	4,37 M2	
2	COCINA	18,16 M2	13	DORMITORIO	13,65 M2	
3	DORMITORIO	13,33 M2	14	ASEO	3,31 M2	
4	DORMITORIO	11,84 M2	15	DISTRIBUIDOR	1,80 M2	
5	DORMITORIO	9,56 M2	TOTAL S.UTIL P.1º		23,13 M2	
6	BAÑO	6,05 M2	TOTAL SUPERFICIE UTIL VIVIENDA			120,19 M2
7	ASEO	4,03 M2				
8	DISTRIBUIDOR	2,35 M2				
9	DISTRIBUIDOR	0,95 M2				
10	DESPENSA	1,87 M2				
11	RECIBIDOR	5,80 M2				
TOTAL S.UTIL P.B.		97,06 M2				
16	GARAJE	20,12 M2				



CUADRO DE SUPERFICIES EXTERIORES

17	PORCHE CUBIERTO	20.60 M2
18	TERRAZA SOLARIUM	28.00 M2
19	MIRADOR	8.40 M2
TOTAL PORCHES TERRAZA		57.00 M2


CUADRO DE SUPERFICIES TOTALES

<u>PLANTA BAJA:</u>	
VIVIENDA	120.15 M2
TERRAZA CUBIERTA (PORCHE)	24.33 M2
GARAJE	24.00 M2
ESCALERA EXTERIOR	3.01 M2
<u>PLANTA PRIMERA:</u>	
VIVIENDA	30.19 M2
MIRADOR	12.25 M2
SOLARIUM	31.42 M2
<u>TOTAL</u>	245.35 M2
TOTAL SUPERFICIE DE VIVIENDA	150.34 M2

PLANO N.	PROYECTO DE EJECUCION VIVIENDA UNIFAMILIAR MOD. CRISTINA		REF. INFORM: c:\serv\1640-HELLIN PE 640-e-24-5-6.dwg
ESCALA: 1/100			
FECHA: SEPTIEMBRE 2.005	PLANTA PRIMERA DISTRIBUCION		ARKITALDE, S.L. IURRE 20.21 TOLOSA Tel 943675555
PROMOTOR: CLEYTON GES, S.L.		ARQUITECTOS JON ARREGI	EMILIO BARRERO

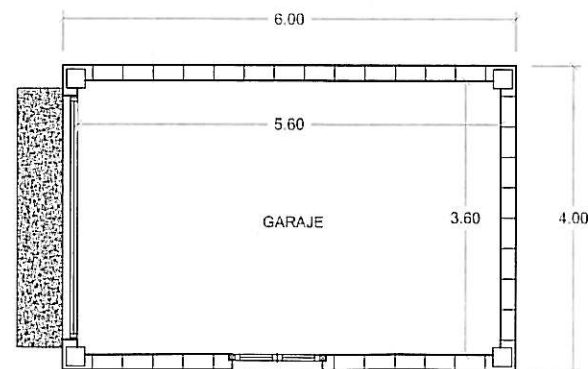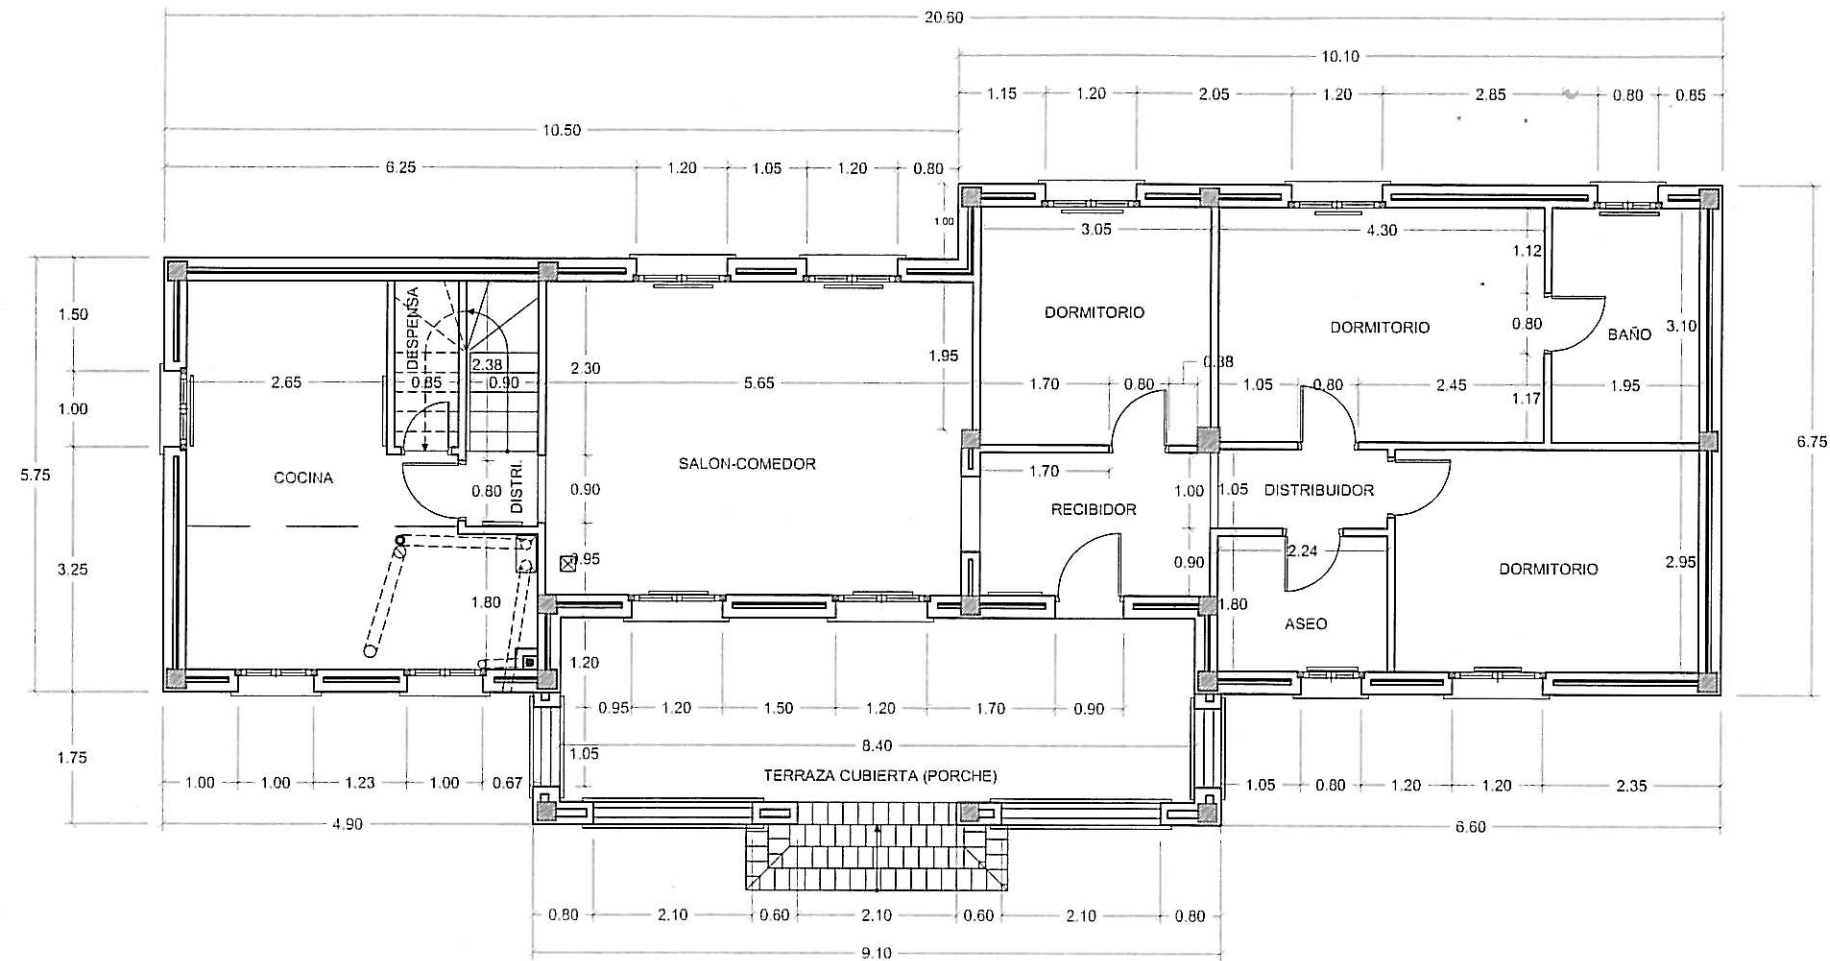


PLANO N.	PROYECTO DE EJECUCION VIVIENDA UNIFAMILIAR MOD. CRISTINA PLANTA BAJA COTAS		REF. INFORM:
ESCALA:			C:\servi\7540-HELLIN PE
FECHA:			540-e-24-5-8.dwg
SEPTIEMBRE 2.005	PROMOTOR:	ARQUITECTOS	 ARKITALDE, S.L. IURRE 20.21 TOLOSA Tel: 943675555
	CLEYTON GES, S.L.	JON ARREGI	
		EMILIO BARRERO	

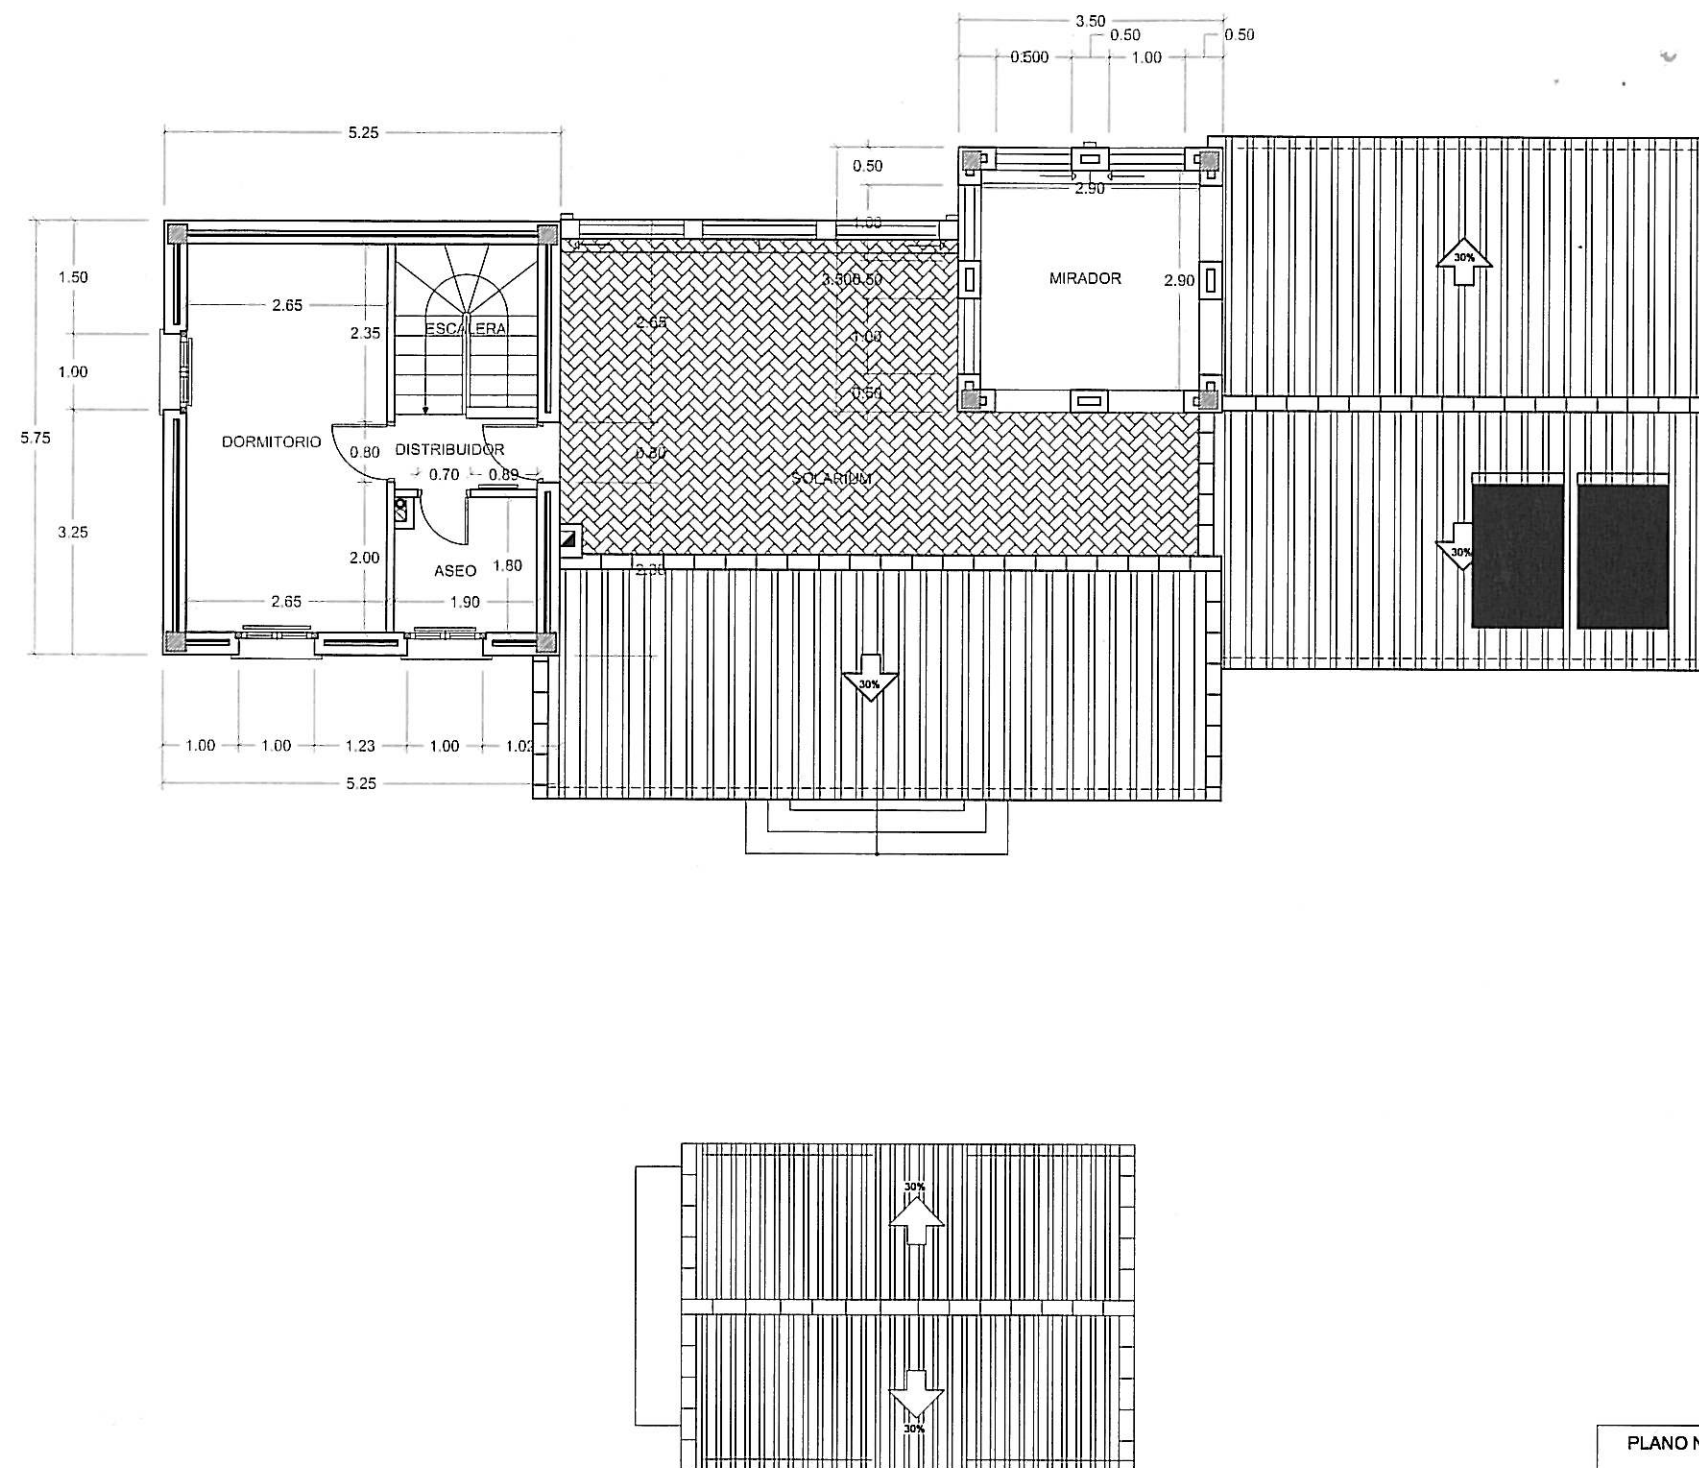

PLANO N.	PROYECTO DE EJECUCION VIVIENDA UNIFAMILIAR MOD. CRISTINA		REF. INFORM: c:\servi\7840-HELLAY PE 840-e-24-5-8.dwg
ESCALA: 1/100			
FECHA: SEPTIEMBRE 2.005	PLANTA PRIMERA COTAS		
PROMOTOR: CLEYTON GES, S.L.	ARQUITECTOS JON ARREGI	EMILIO BARRERO	ARKITALDE, S.L. URRE 20.21 TOLOSA Tel:943675555




ALZADO PRINCIPAL

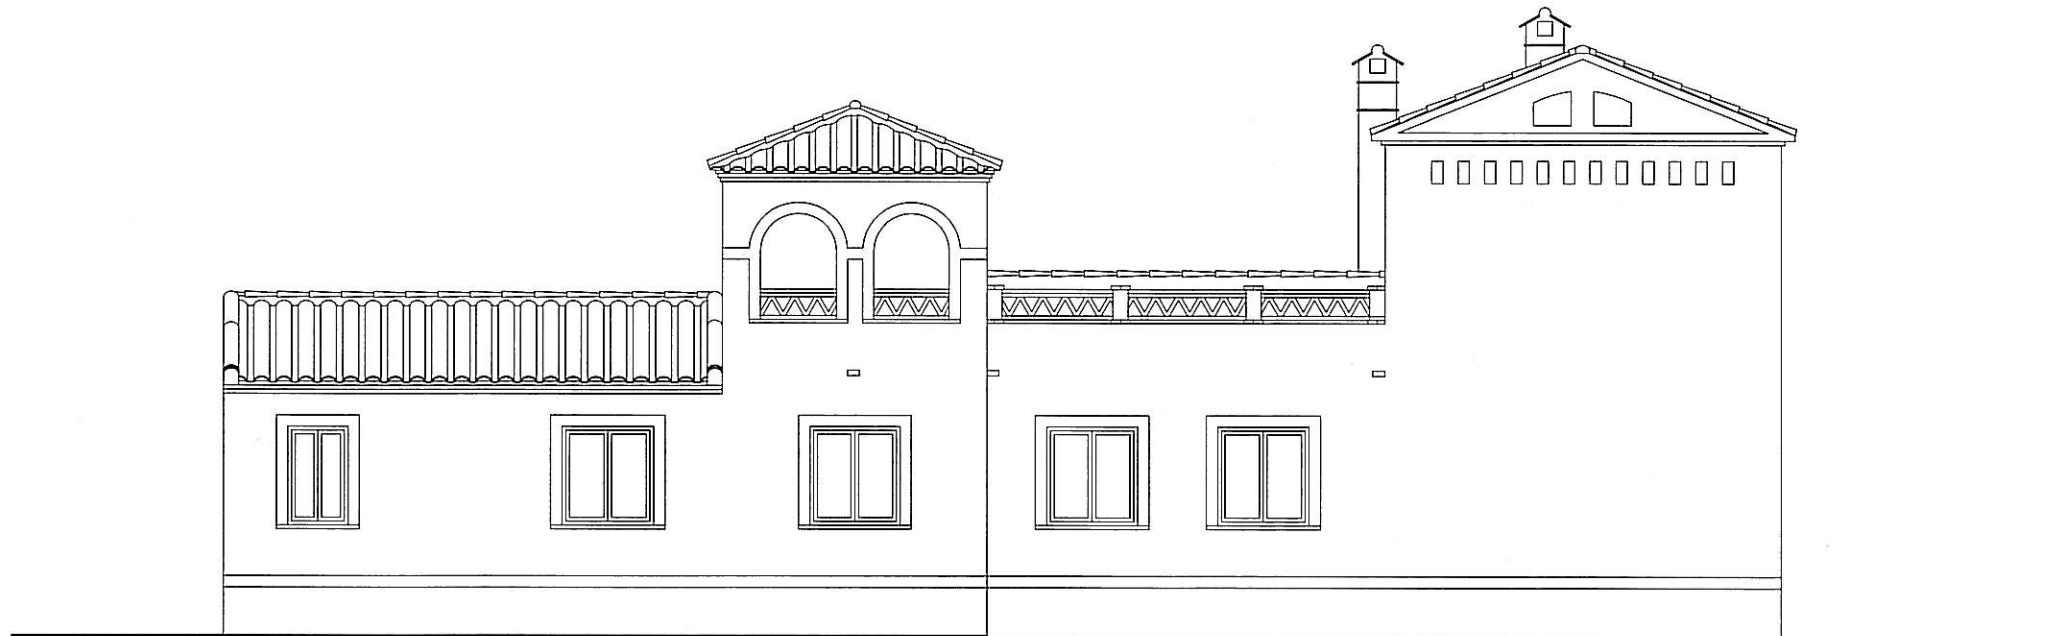


ALZADO POSTERIOR

PLANO N.	PROYECTO DE EJECUCION VIVIENDA UNIFAMILIAR MOD. CRISTINA		REF. INFORM.: c:\serv1\840-HELLIN PE 840-e-24-5-8.dwg
ESCALA: 1/100	ALZADO PRINCIPAL Y POSTERIOR		
FECHA: SEPTIEMBRE 2.005	PROMOTOR: CLEYTON GES, S.L.	ARQUITECTOS JON ARREGI EMILIO BARRERO	
			ARKITALDE, S.L. URRE 20.21 TOLOSA Tel.943675555

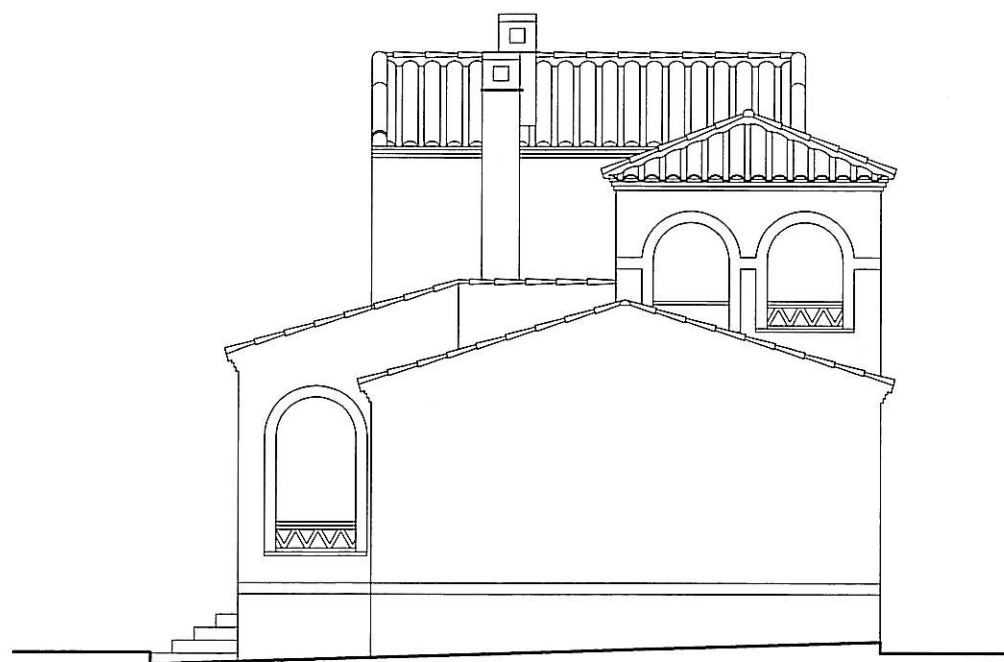

ALZADO LATERAL DERECHO




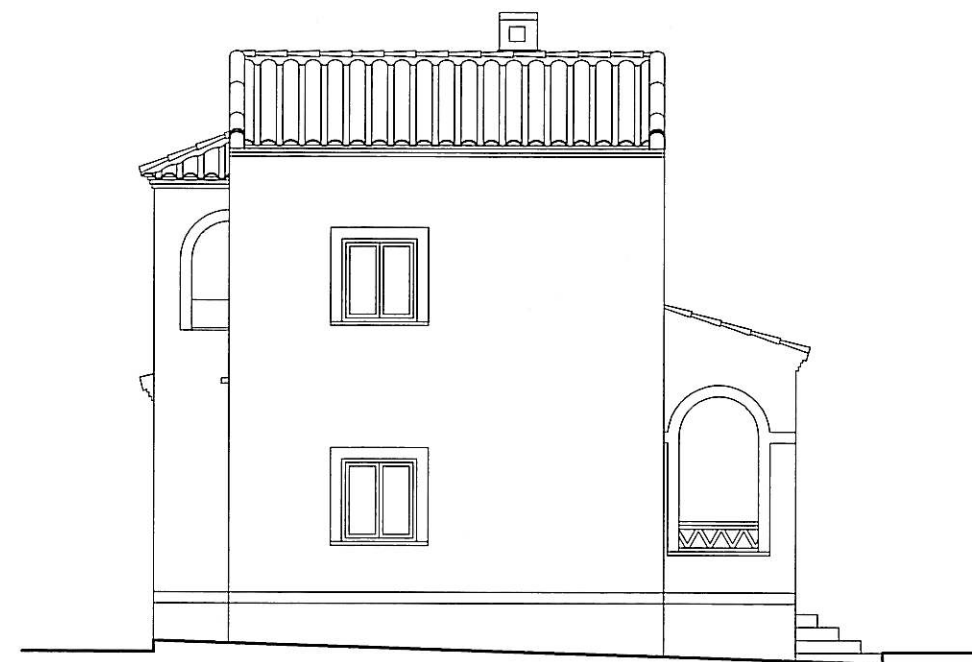


ALZADO LATERAL IZQUIERDO

PLANO N.	PROYECTO DE EJECUCION VIVIENDA UNIFAMILIAR MOD. CRISTINA		REF. INFORM: c:\serv1\540-HELLIN PE 540-e-24-5-d.dwg
ESCALA: 1/100			
FECHA: SEPTIEMBRE 2.005	ALZADO LATERALES		ARKITALDE, S.L. IURRE 20.211 TOLOSA Tel.943676555
PROMOTOR: CLEYTON GES, S.L.		ARQUITECTOS JON ARREGI EMILIO BARRERO	

Equipos en marcha
cierre final

Equipos en marcha
cierre final

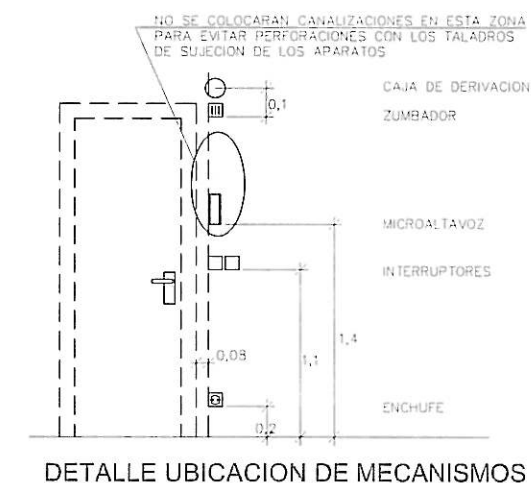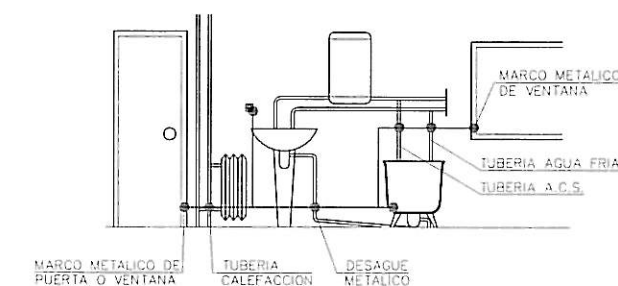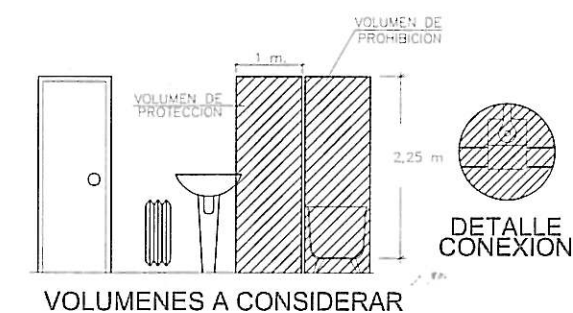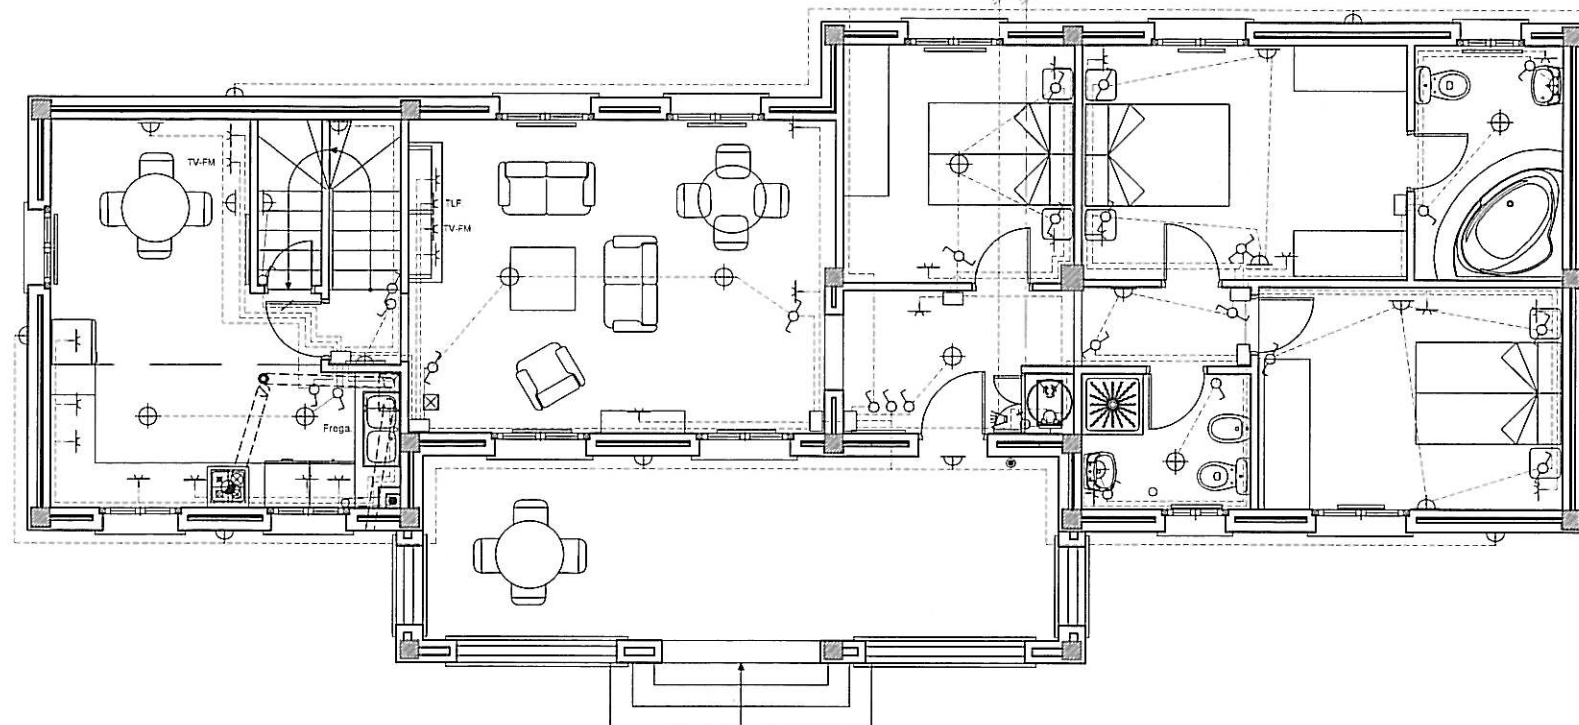





LEYENDA DE ELECTRICIDAD

Interruptor Control Potencia.	Base de Enchufe 25A.	Conexión Extractor.
Cuadro General de Distribución de Viviendas.	Base de Enchufe 16A.	Registro de terminación de red para TB+RDSI.
Contador electricidad.	Pulsador.	Registro de terminación de red para RTV.
C.G.P.	Zumbador.	Registro de terminación de red para TLCA.
Interruptor.	Punto de Luz.	Punto teléfono.
Conmutador.	Punto de Luz Pared.	Punto T.V.
Caja Registro.	Interfono.	

NOTAS:

* Las alturas al suelo de los diferentes mecanismos salvo especificación contraria serán de:
- 1,1 m. Interruptores, conmutadores, cruzamientos y tomas de corriente en aseos.
- 0,2 m. El resto de las tomas de corriente.
* No se colocará ninguna caja de registro a menos de 2 m. del suelo.
* Todos los tubos serán blindados de doble capa.
* Los pasos de instalación vista a empotrada se efectuarán a través de cajas de registro de superficies.
* En los muros de carga y tabiques no se hará ninguna roza en sentido horizontal.
* Todos los circuitos excepto los de alumbrado de emergencia contarán con conductor de protección incluso los puntos de luz y las tomas de corriente de alumbrado.
* Para los teléfonos se instalarán canalizaciones con guía radiales desde la central con tubo de Ø13 para alimentar hasta 2 puntos.
* Las canalizaciones vistas no atravesarán ni mecanismos ni aparatos de alumbrado. Las derivaciones se efectuarán en el interior de cajas de registro.

PLANO N.	PROYECTO DE EJECUCION VIVIENDA UNIFAMILIAR MOD. CRISTINA		REF. INFORM. 05001/040-HELLN PE 040-0-24-5-0.cwg
ESCALA: 1/100	INSTALACION DE ELECTRICIDAD P.B.		
FECHA: MARZO 2.005	PROMOTOR: CLEYTON GES, S.L.	ARQUITECTOS JON ARREGI EMILIO BARRERO	ARKITALDE, S.L. URRUTIA 20.21 TOLOSA Tel.043875555

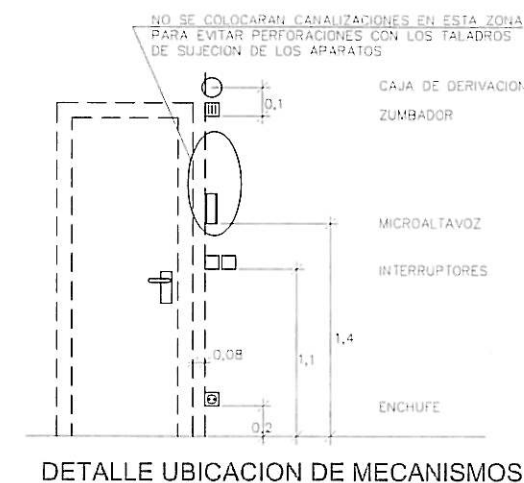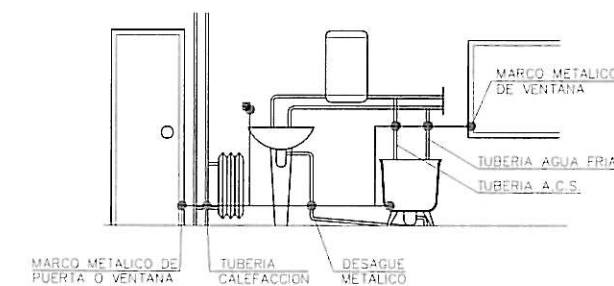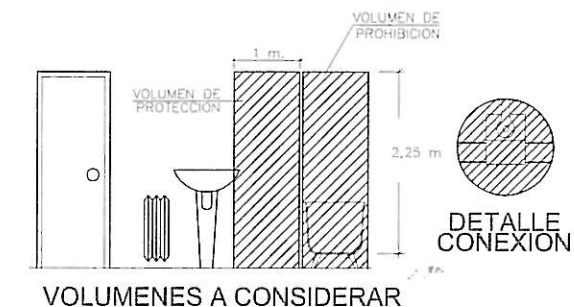
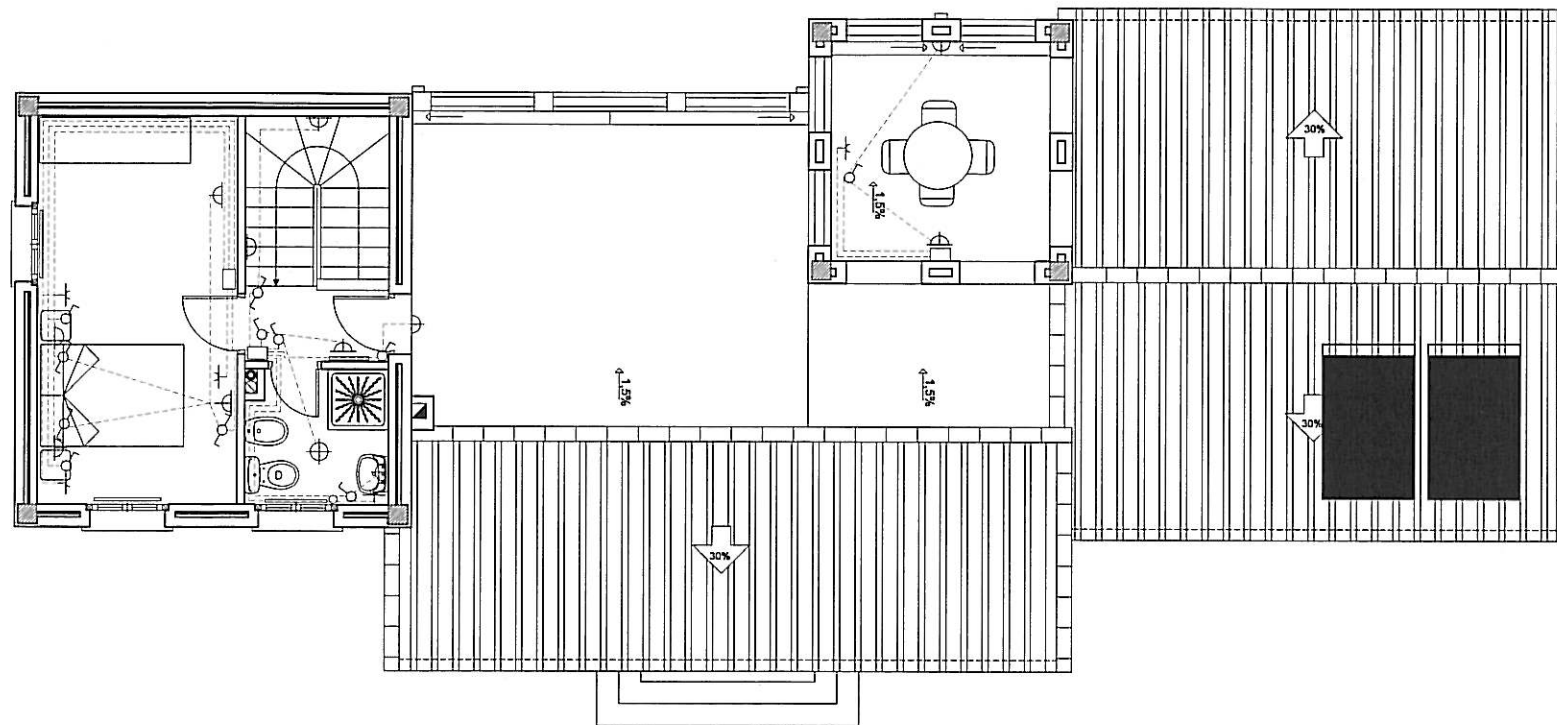


LEYENDA DE ELECTRICIDAD		
Interruptor Control Potencia.	Base de Enchufe 25A.	Conexión Extractor.
Cuadro General de Distribución de Viviendas.	Base de Enchufe 15A.	Registro de terminación de red para TS+RDSI.
Contador electricidad.	Pulsador.	Registro de terminación de red para RTV.
C.G.P.	Zumbador	Registro de terminación de red para TLCA.
Interruptor.	Punto de Luz.	Punto teléfono
Conmutador.	Punto de Luz Pared.	Punto T.V.
Caja Registro	Interfono.	

NOTAS:

- * Las alturas al suelo de los diferentes mecanismos salvo especificación contraria serán de:
- 1,1 m. Interruptores, conmutadores, cruzamientos y tomas de corriente en aseos.
- 0,2 m. El resto de las tomas de corriente.
- * No se colocará ninguna caja de registro a menos de 2 m. del suelo.
- * Todos los tubos serán blindados de doble capa.
- * Los pasos de instalación vista a empotrada se efectuarán a través de cajas de registro de superficies.
- * En los muros de carga y tabiques no se hará ninguna roza en sentido horizontal.
- * Todos los circuitos excepto los de alumbrado de emergencia contarán con conductor de protección incluso los puntos de luz y las tomas de corriente de alumbrado.
- * Para los teléfonos se instalarán canalizaciones con guía radiales desde la central con tubo de Ø13 para alimentar hasta 2 puntos.
- * Las canalizaciones vistas no atravesarán ni mecanismos ni aparatos de alumbrado. Las derivaciones se efectuarán en el interior de cajas de registro.


PLANO N.	PROYECTO DE EJECUCION VIVIENDA UNIFAMILIAR MOD. CRISTINA		REF. INFORM: c/avni/640-HELLIN PE 640-e-24-5-0.cwg
ESCALA: 1/100	INSTALACION DE ELECTRICIDAD P.1.		
FECHA: MARZO 2.005	PROMOTOR: CLEYTON GES, S.L.	ARQUITECTOS JON ARREGI EMILIO BARRERO	ARKITALDE, S.L. IURRE 20.21 TOLOSA Tef:943875555

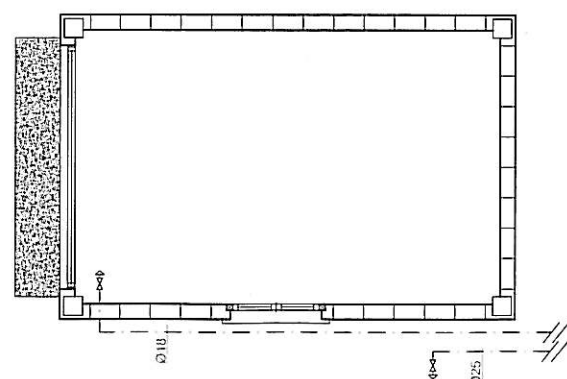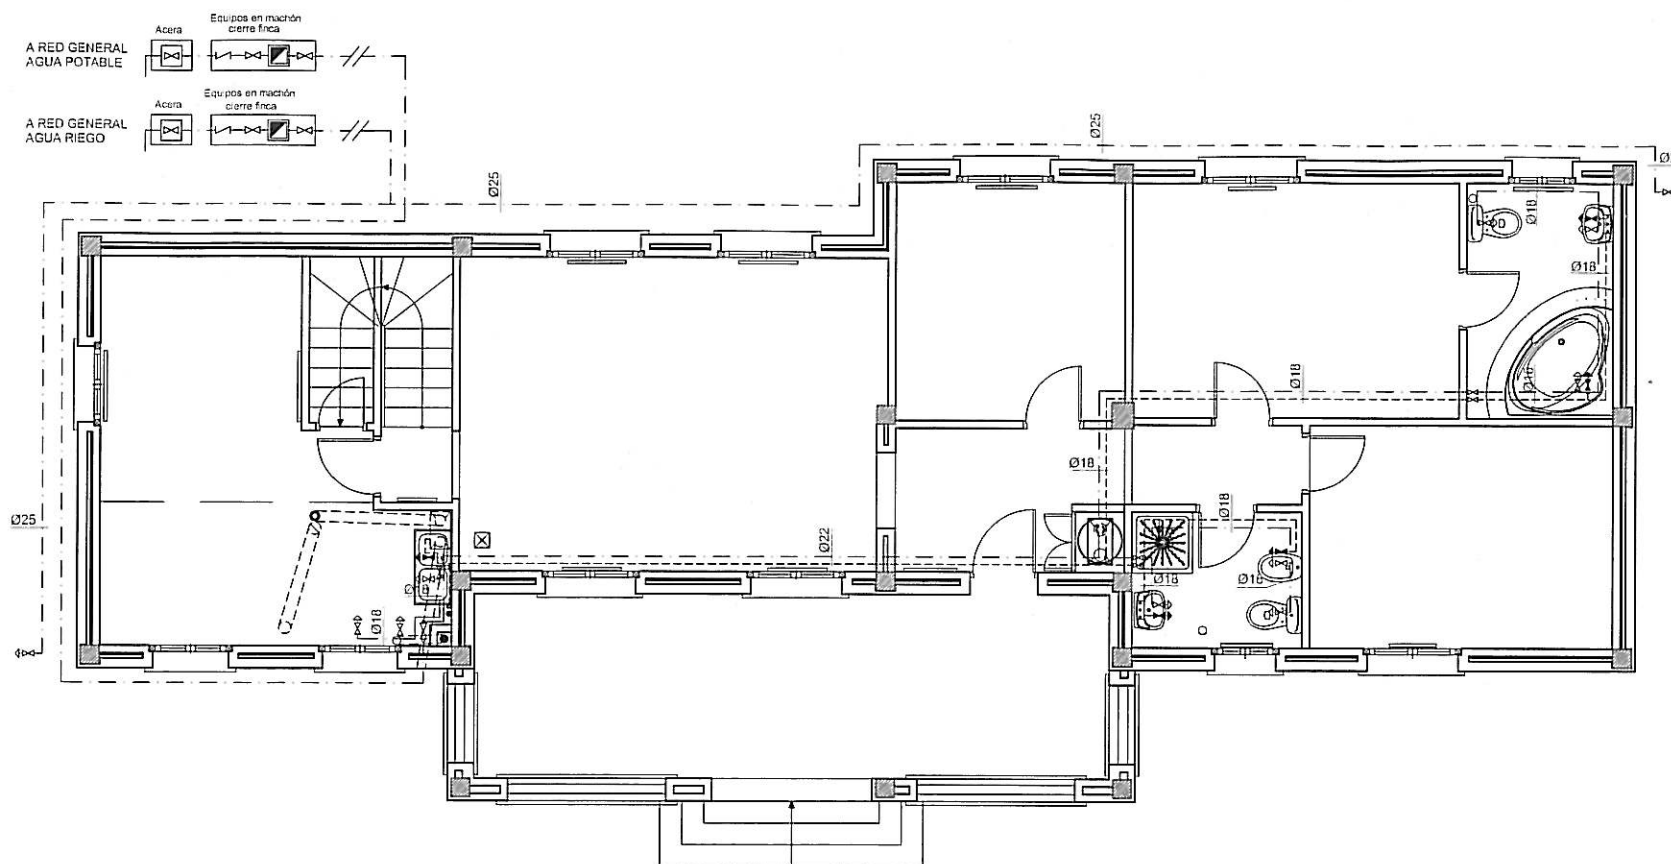

LEYENDA FONTANERIA.

	Contador de agua		Llave general
	Valvula retención		Canalización agua caliente
	Llave de corte general		Canalización agua fría
	Llave de corte		Toma agua caliente
	Montante agua fría		Toma agua fría
	Montante agua caliente		Caldera
	Caldera		

PLANO N.	PROYECTO DE EJECUCION VIVIENDA UNIFAMILIAR MOD. CRISTINA		REF. INFORM. chen1/640-HELLIN PE 640-e-24-S-0.cwg
ESCALA: 1/100			
FECHA: MARZO 2.005	INSTALACION DE FONTANERIA P.B		
PROMOTOR: CLEYTON GES, S.L.	ARQUITECTOS JON ARREGI	EMILIO BARRERO	ARKITALDE, S.L. IURRE 20,21 TOLOSA Tel:943975555

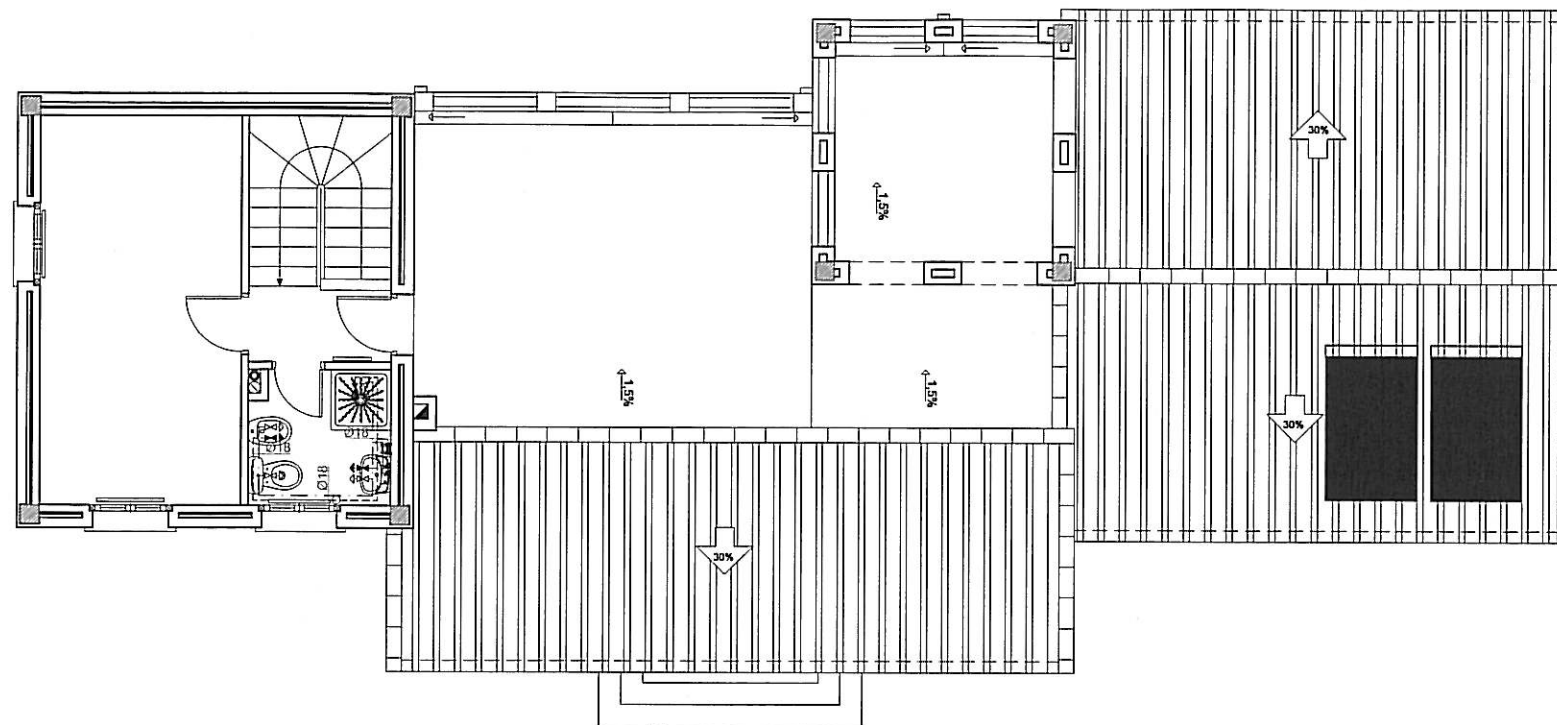

LEYENDA FONTANERIA.	
	Contador de agua
	Valvula retención
	Llave de corte general
	Llave de corte
	Montante agua fría
	Montante agua caliente
	Caldera
	Llave general
	Canalización agua caliente
	Canalización agua fría
	Toma agua caliente
	Toma agua fría
	Caldera

PLANO N.	PROYECTO DE EJECUCION VIVIENDA UNIFAMILIAR MOD. CRISTINA		REF. INFORM: c:\servi\940-HELLIN PE 940-e-24-5-8.dwg
ESCALA: 1/100			
FECHA: MARZO 2.005	INSTALACION DE FONTANERIA P.1		ARKITALDE, S.L. IURRES 20.21 TOLOSA Tel: 943075555
PROMOTOR: CLEYTON GES, S.L.	ARQUITECTOS JON ARREGI	EMILIO BARRERO	