


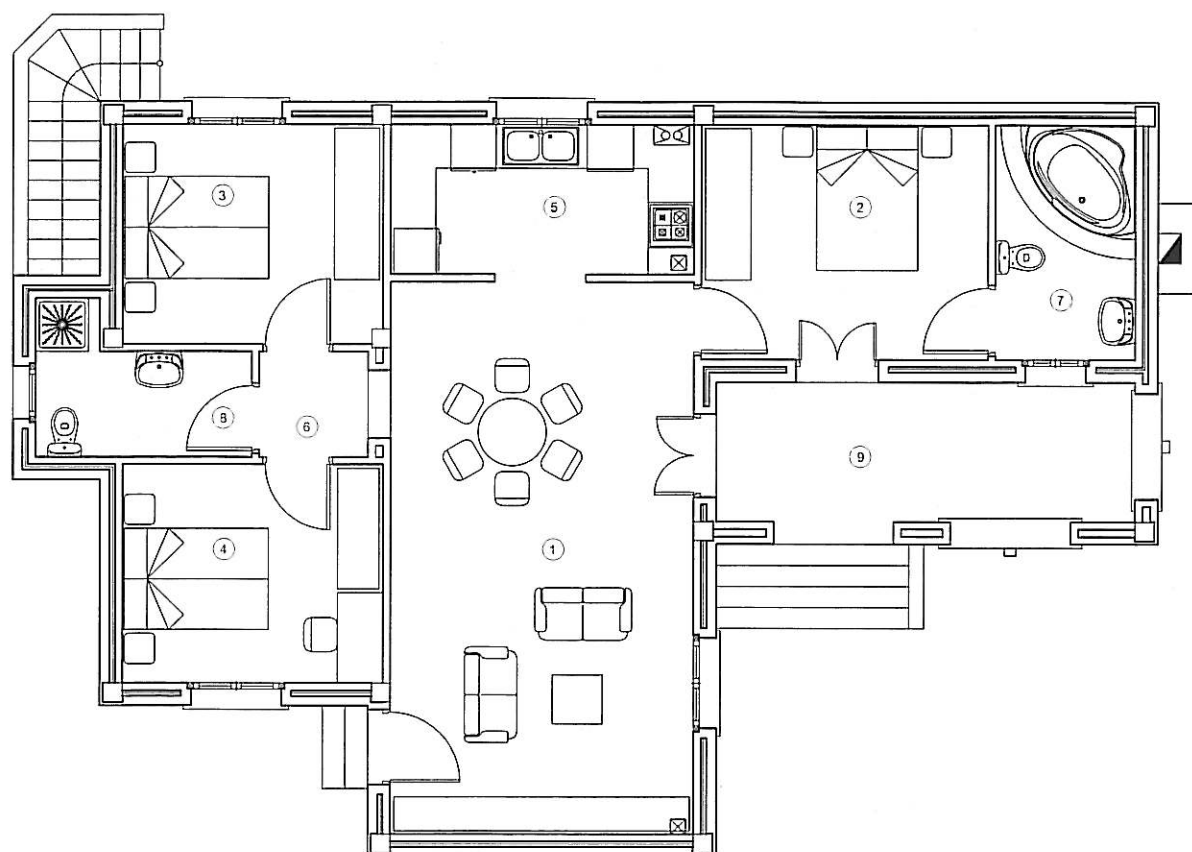

CUADRO DE SUPERFICIE UTIL VIVIENDA

1	SALON-COMEDOR	29,28 M2
2	DORMITORIO PRINCIPAL	11,78 M2
3	DORMITORIO DOBLE 1	9,98 M2
4	DORMITORIO DOBLE 2	10,00 M2
5	COCINA	7,92 M2
6	DISTRIBUIDOR	2,03 M2
7	BAÑO EN SUITE	5,74 M2
8	BAÑO	4,59 M2
TOTAL S.UTIL		81,32 M2


CUADRO DE SUPERFICIES EXTERIORES

9	PORCHE CUBIERTO	10,27 M2
10	SOLARIUM	16,74 M2
11	MIRADOR	8,91 M2
TOTAL PORCHES TERRAZA		35,92 M2

CUADRO DE SUPERFICIES TOTALES

VIVIENDA	99,15 M2
TERRAZA CUBIERTA	12,58 M2
MIRADOR	12,87 M2
SOLARIUM	19,38 M2
ESCALERAS EXTERIORES	6,48 M2
CHIMENEA EXTERIOR	0,72 M2
TOTAL	153,18 M2


PLANO N.	PROYECTO DE EJECUCION VIVIENDA UNIFAMILIAR MOD. ESTHER LAS HIGUERICAS HELLIN (ALBACETE)		REF. INFORM: c:\servi\640-HELLIN PE 640-e-24-5-0.cwg
ESCALA: 1/100	PLANTA BAJA DISTRIBUCION		
FECHA: SEPTIEMBRE 2.005	PROMOTOR: CLEYTON GES. S.L.	ARQUITECTOS JON ARREGI EMILIO BARRERO	ARKITALDE, S.L. URRRE 20.21 TOLOSA Tel:943875555

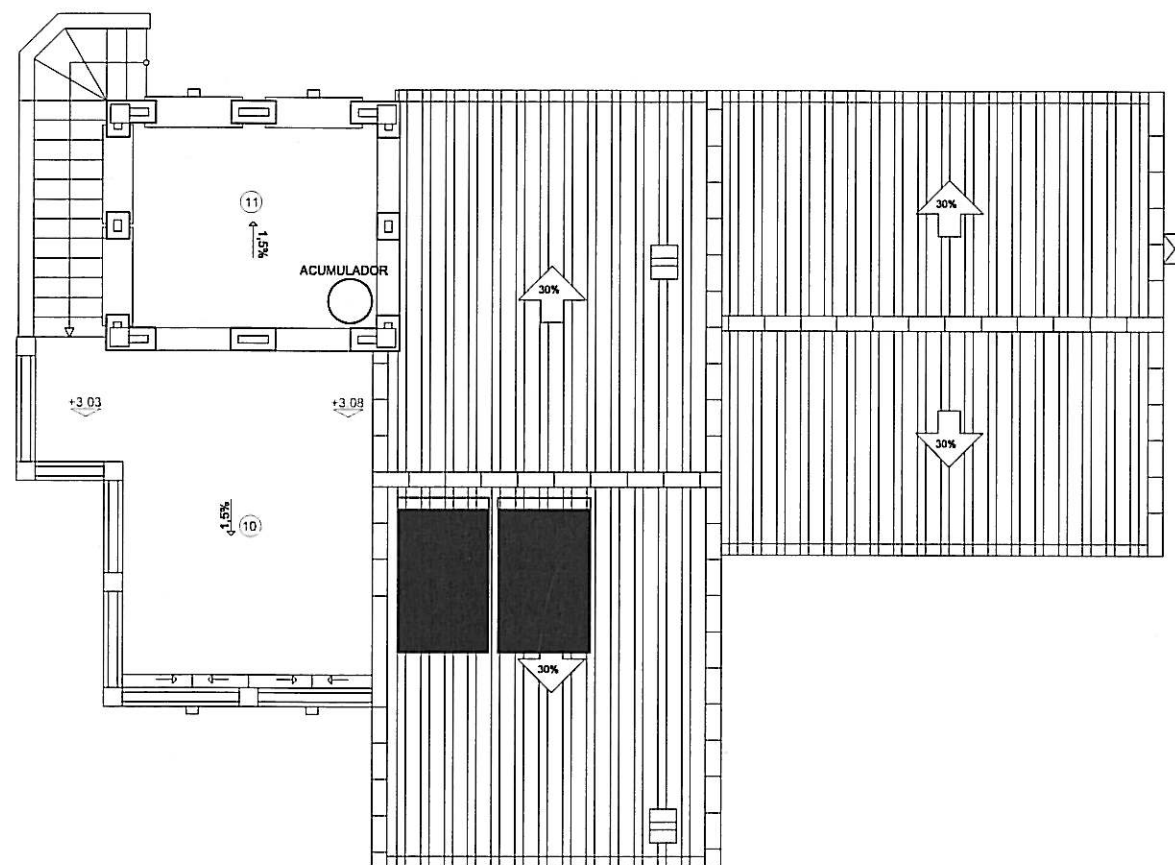


CUADRO DE SUPERFICIE UTIL VIVIENDA			CUADRO DE SUPERFICIES EXTERIORES		
1	SALON-COMEDOR	29,28 M2	9	PORCHE CUBIERTO	10.27 M2
2	DORMITORIO PRINCIPAL	11,78 M2	10	SOLARIUM	16.74 M2
3	DORMITORIO DOBLE 1	9.98 M2	11	MIRADOR	8.91 M2
4	DORMITORIO DOBLE 2	10.00 M2			
5	COCINA	7,92 M2		<u>TOTAL PORCHES TERRAZA</u>	35.92 M2
6	DISTRIBUIDOR	2,03 M2			
7	BAÑO EN SUITE	5,74 M2			
8	BAÑO	4,59 M2			
	<u>TOTAL S.UTIL</u>	81.32 M2			

CUADRO DE SUPERFICIES TOTALES	
VIVIENDA	99.15 M2
TERRAZA CUBIERTA	12.58 M2
MIRADOR	12.87 M2
SOLARIUM	19.38 M2
ESCALERAS EXTERIORES	8.48 M2
CHIMENEA EXTERIOR	0.72 M2
TOTAL	153.18 M2


PLANO N. ESCALA: 1/100 FECHA: SEPTIEMBRE 2.005	PROYECTO DE EJECUCION VIVIENDA UNIFAMILIAR MOD. ESTHER LAS HIGUERICAS HELLIN (ALBACETE) PLANTA 1º DISTRIBUCION	REF. INFORM: c:\servi\540-HELLIN PE 640-e-24-5-8.dwg 
PROMOTOR: CLEYTON GES, S.L.	ARQUITECTOS JON ARREGI EMILIO BARRERO	ARKITALDE, S.L. IURRE 20.21 TOLOSA Tel 943675555

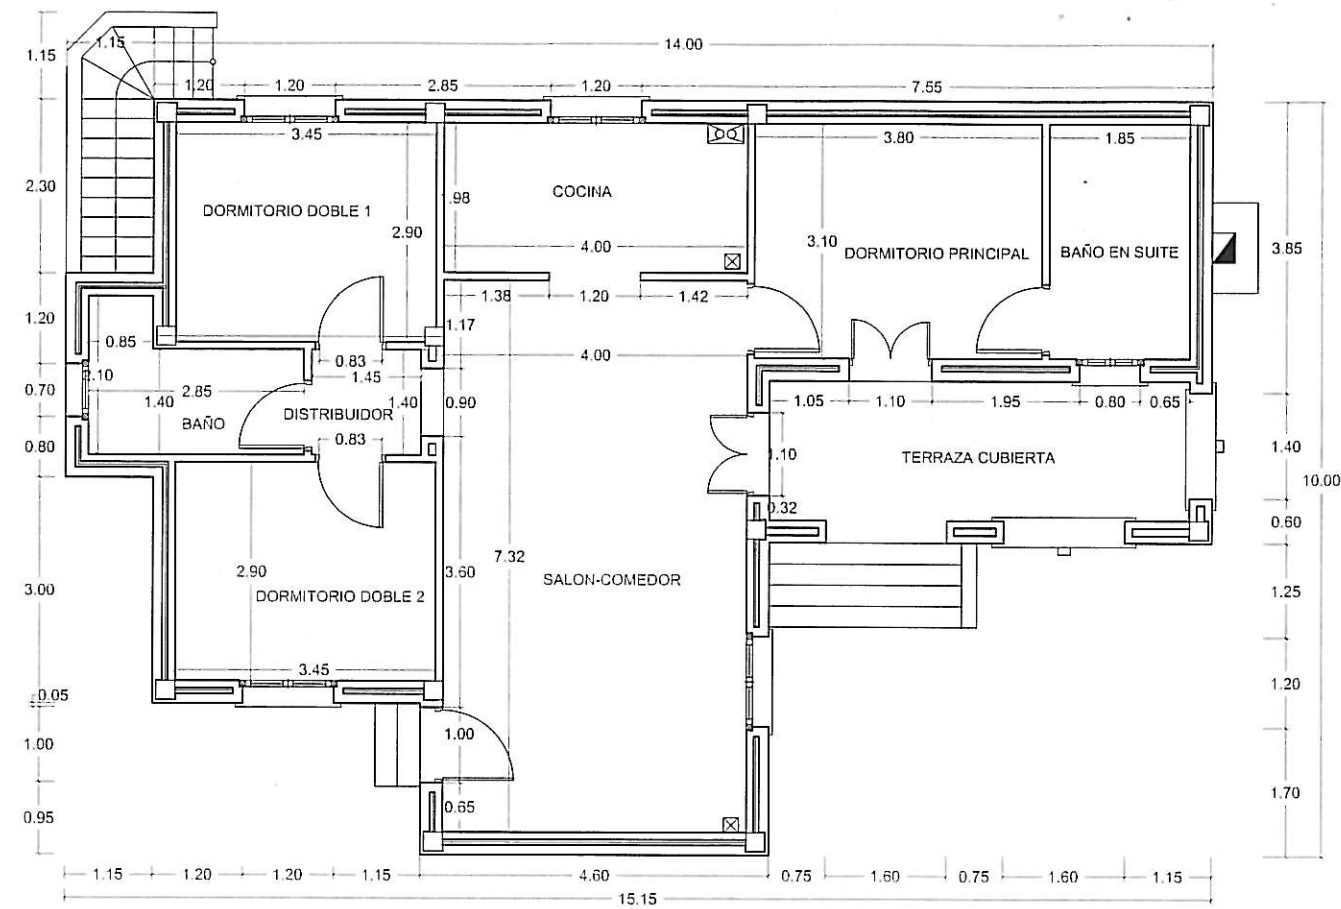


PLANO N.	PROYECTO DE EJECUCION VIVIENDA UNIFAMILIAR MOD. ESTHER LAS HIGUERICAS HELLIN (ALBACETE)		REF. INFORM:
ESCALA: 1/100			c:\serv1\540-HELLIN PE 540-e-24-5-d.dwg
FECHA: SEPTIEMBRE 2.005			
PROMOTOR:		ARQUITECTOS	
CLEYTON GES. S.L.		JON ARREGI EMILIO BARRERO	
		PLANTA BAJA COTAS ARKITALDE, S.L. IURRE 20.211 TOLUSA Tel:943675555	

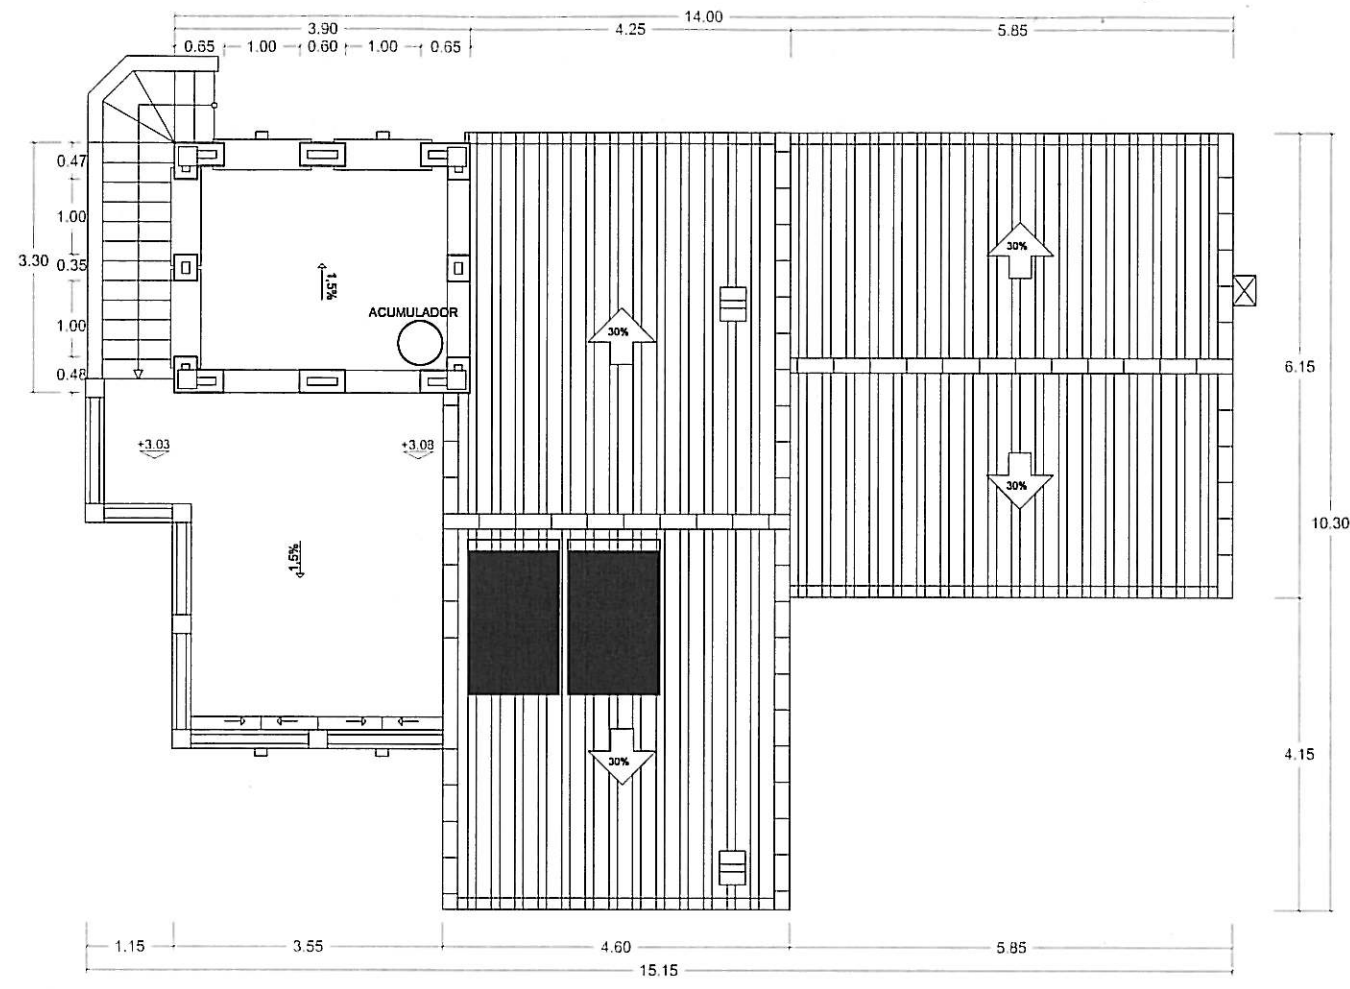

PLANO N.	PROYECTO DE EJECUCION VIVIENDA UNIFAMILIAR MOD. ESTHER LAS HIGUERICAS HELLIN (ALBACETE)		REF. INFORM: c:\serv1\840-HELLIN PE 840-e-24-5-8.dwg
ESCALA: 1/100			
FECHA: SEPTIEMBRE 2.005	PLANTA 1º COTAS		
PROMOTOR: CLEYTON GES, S.L.		ARQUITECTOS JON ARREGI EMILIO BARRERO	ARKITALDE, S.L. URRE 20.21 TOLOSA Tel:943675555

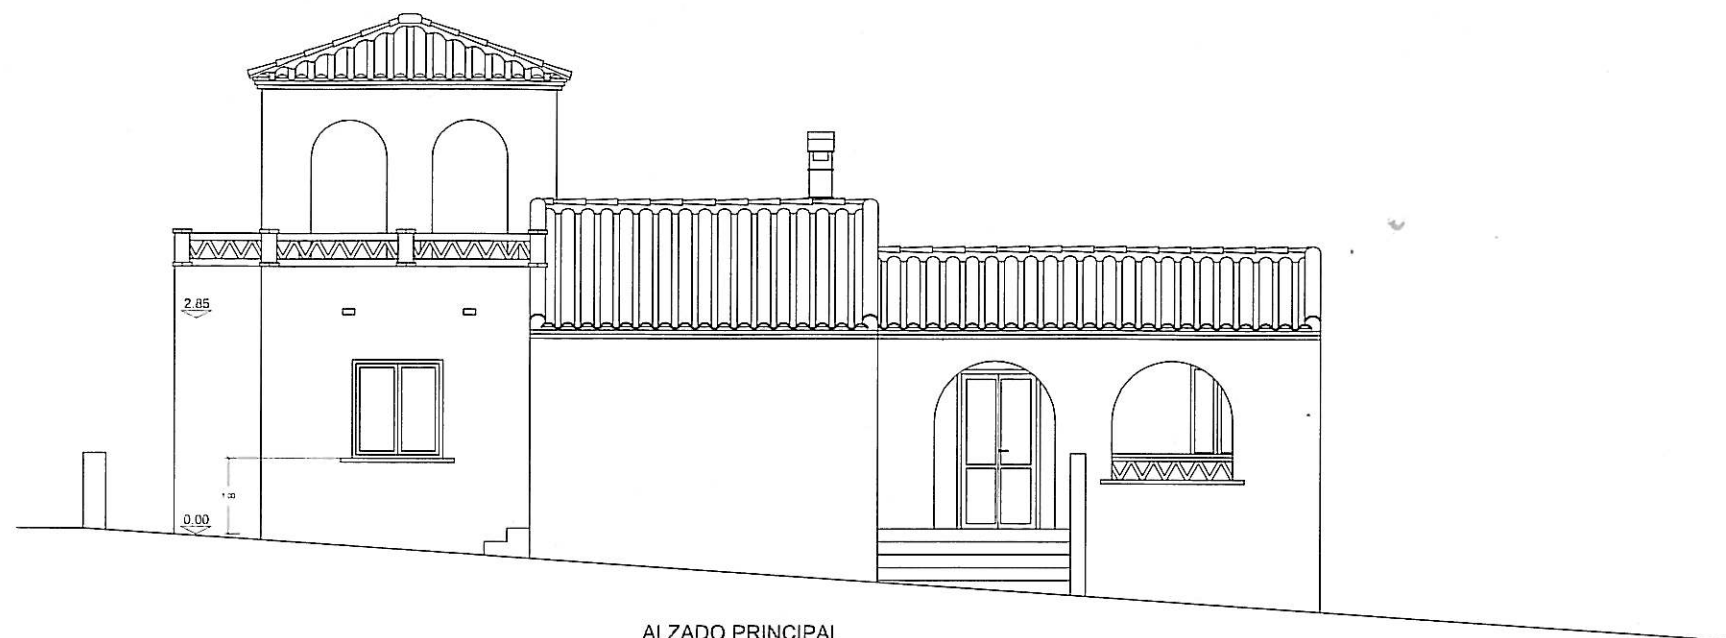


ALZADO PRINCIPAL

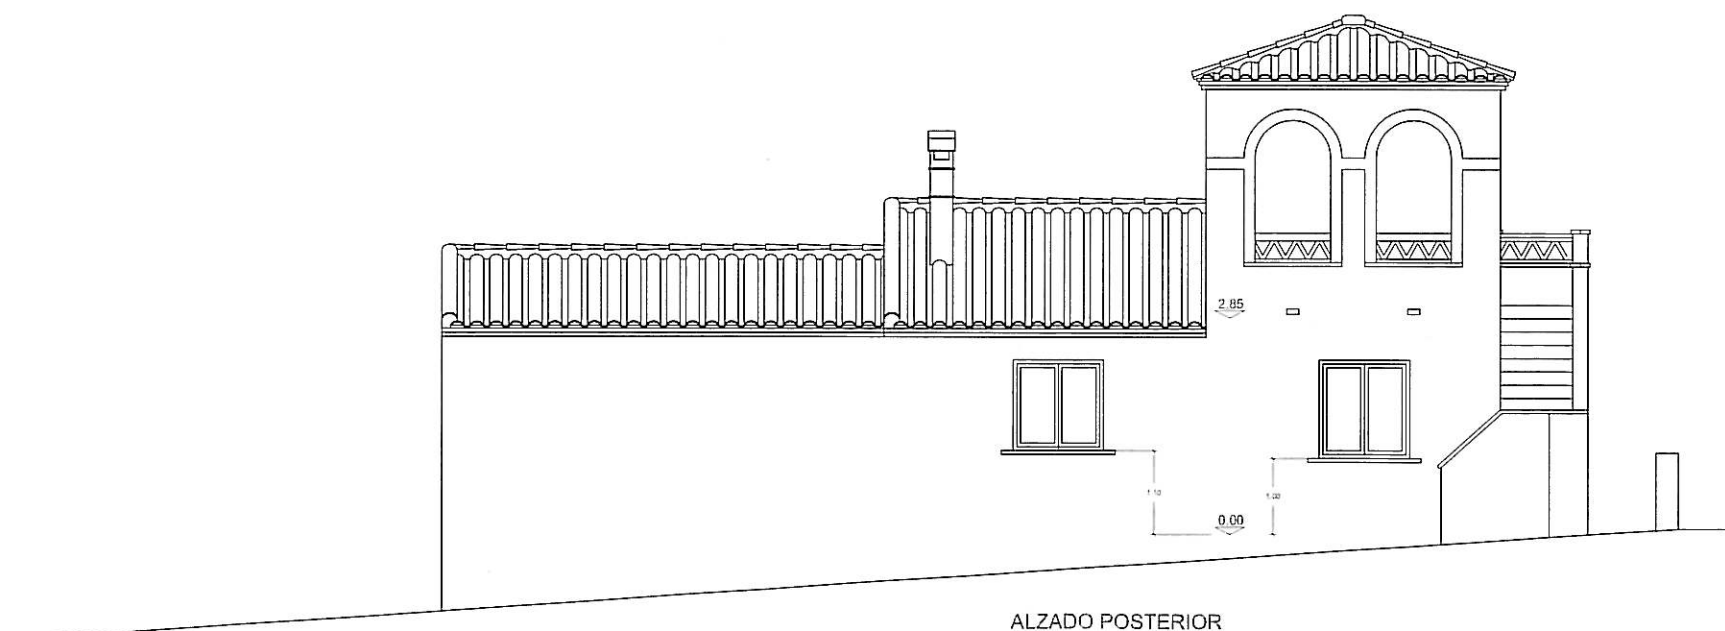


ALZADO POSTERIOR

PLANO N.	PROYECTO DE EJECUCION VIVIENDA UNIFAMILIAR MOD. ESTHER LAS HIGUERICAS HELLIN (ALBACETE)		REF. INFORM: c:\servi\640-HELLIN PE 640-p-24-5-0.cwg
ESCALA: 1/100	ALZADO PRINCIPAL Y POSTERIOR		
FECHA: SEPTIEMBRE 2.005			
PROMOTOR: CLEYTON GES, S.L.	ARQUITECTOS JON ARREGI	EMILIO BARRERO	ARKITALDE, S.L. URRE 20.21 TOLOSA Tel:943875555

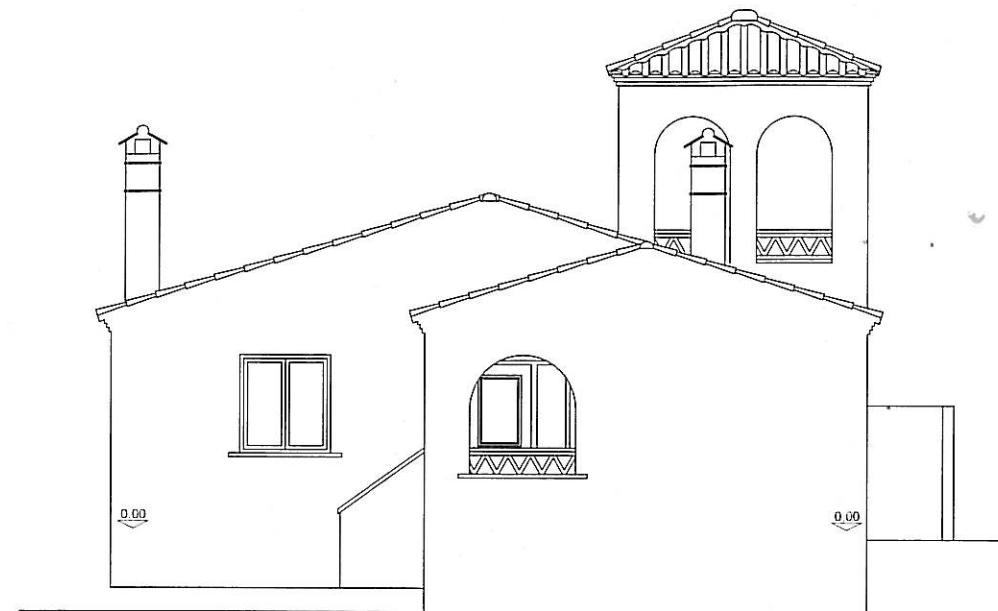


ALZADO LATERAL DERECHO

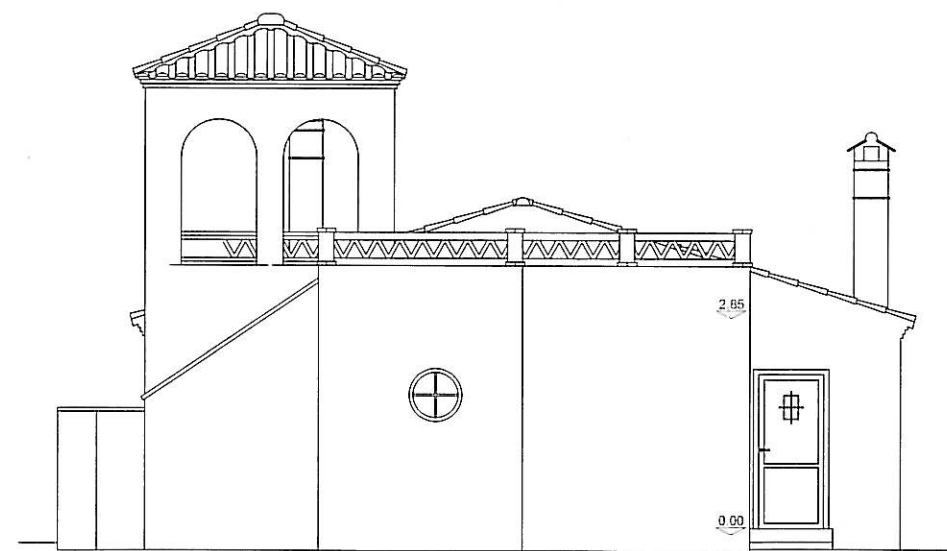

ALZADO LATERAL IZQUIERDO

PLANO N.	PROYECTO DE EJECUCION VIVIENDA UNIFAMILIAR MOD. ESTHER LAS HIGUERICAS HELLIN (ALBACETE)		REF. INFORM: c:\servi\1540-HELLIN PE 640-e-24-5-8.dwg
ESCALA: 1/100	ALZADOS LATERALES		
FECHA: SEPTIEMBRE 2.005			
PROMOTOR: CLEYTON GES, S.L.	ARQUITECTOS JON ARREGI	EMILIO BARRERO	ARKITALDE, S.L. LURRE 20.21 TOLDOA Tef: 943675555


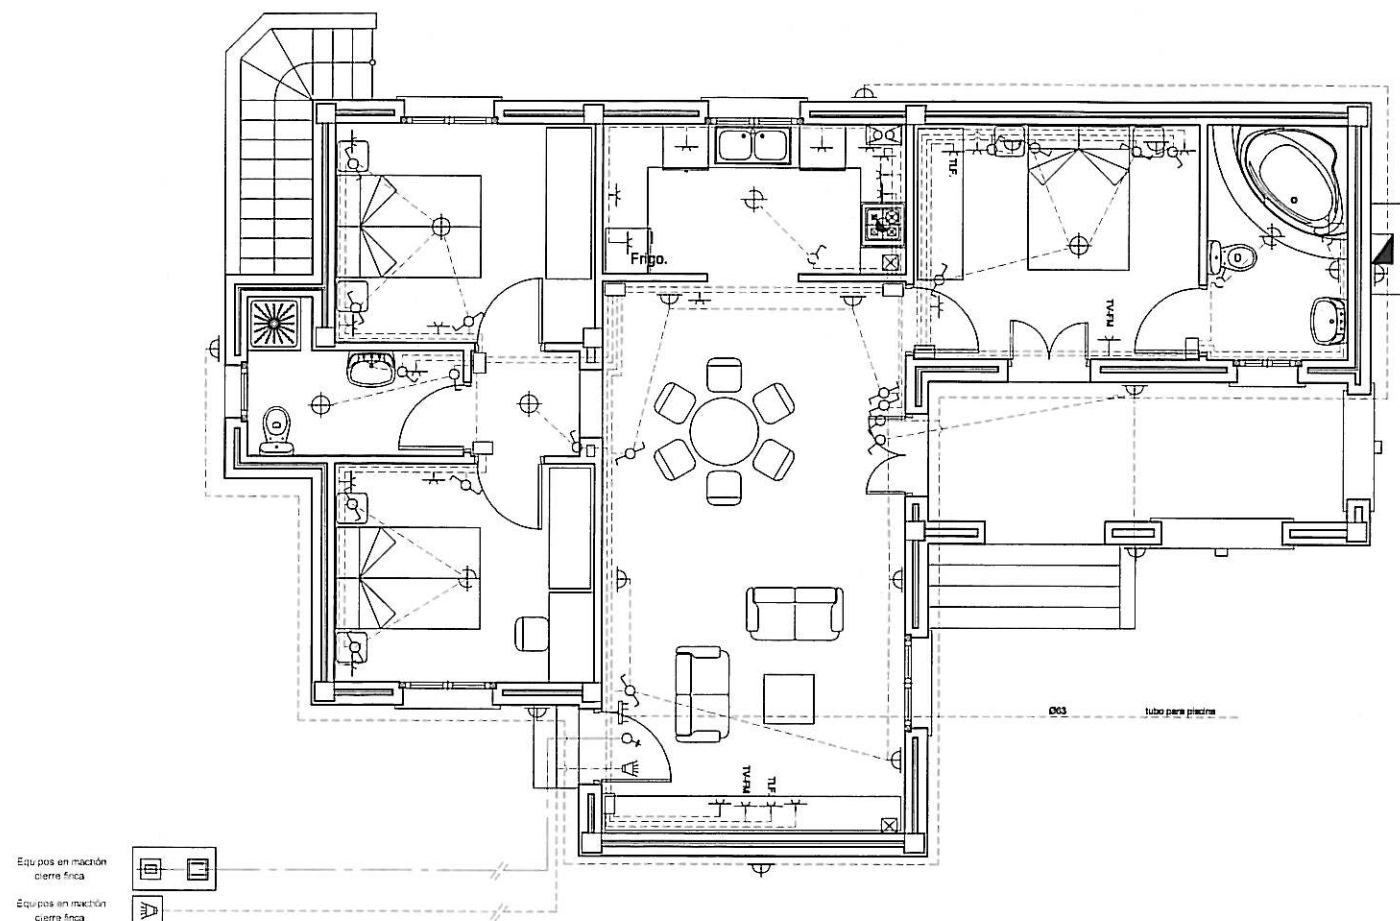


LEYENDA DE ELECTRICIDAD




Interruptor Control Potencia.	Base de Enchufe 25A.	Conexión Extractor.
Cuadro General de Distribución de Viviendas.	Base de Enchufe 16A.	Registro de terminación de red para TB+RDSI.
Contador electricidad.	Pulsador.	Registro de terminación de red para RTV.
C.G.P.	Zumbador	Registro de terminación de red para TLCA.
Interruptor.	Punto de Luz.	TL= Punto teléfono
Conmutador.	Punto de Luz Pared.	TV=FM Punto T.V.
Caja Registro	Interfono.	

NOTAS:

- * Las alturas al suelo de los diferentes mecanismos salvo especificación contraria serán de:
 - 1,1 m. Interruptores, conmutadores, cruzamientos y tomas de corriente en aseos.
 - 0,2 m. El resto de las tomas de corriente.
- * No se colocará ninguna caja de registro a menos de 2 m. del suelo.
- * Todos los tubos serán blindados de doble capa.
- * Los pasos de instalación vista a empotrada se efectuarán a través de cajas de registro de superficies.
- * En los muros de carga y tabiques no se hará ninguna roza en sentido horizontal.
- * Todos los circuitos excepto los de alumbrado de emergencia contarán con conductor de protección incluso los puntos de luz y las tomas de corriente de alumbrado.
- * Para los teléfonos se instalarán canalizaciones con guía radiales desde la central con tubo de Ø13 para alimentar hasta 2 puntos.
- * Las canalizaciones vistas no atravesarán ni mecanismos ni aparatos de alumbrado. Las derivaciones se efectuarán en el interior de cajas de registro.

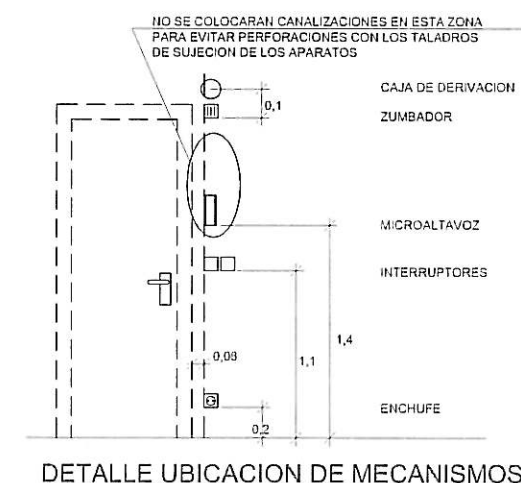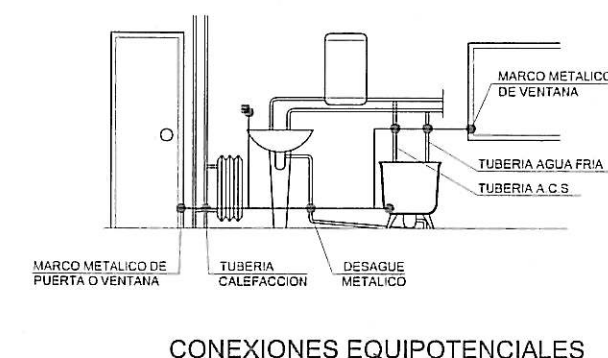

PLANO N.	PROYECTO DE EJECUCIÓN VIVIENDA UNIFAMILIAR MOD. ESTHER LAS HIGUERICAS HELLIN (ALBACETE)		REF. INFORM.: c:\servi\540-HELLIN PE 540-e-24-5-8.dwg
ESCALA: 1/100			
FECHA: SEPTIEMBRE 2.005	INSTALACION DE ELECTRICIDAD P.B.		
PROMOTOR: CLEYTON GES, S.L.	ARQUITECTOS JON ARREGI	EMILIO BARRERO	ARKITALDE, S.L. IURRE 20,21 TOLOSA Tel.943675555

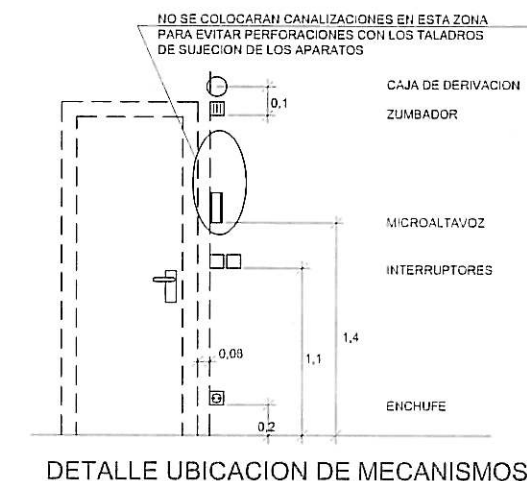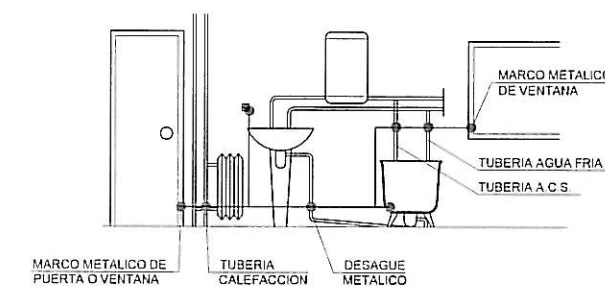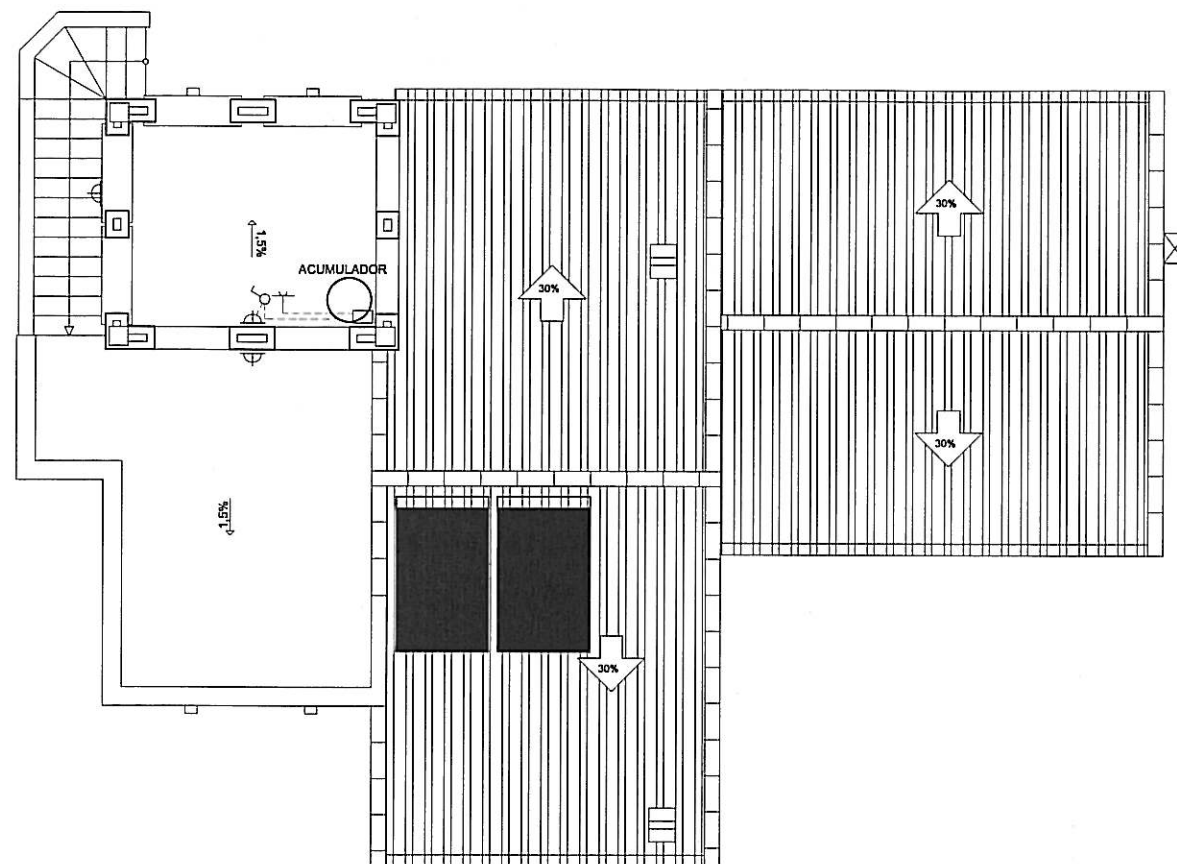



LEYENDA DE ELECTRICIDAD

Interruptor Control Potencia.	Base de Enchufe 25A.	Conexión Extractor.
Cuadro General de Distribución de Viviendas.	Base de Enchufe 16A.	Registro de terminación de red para TB+RDSI.
Contador electricidad.	Pulsador.	Registro de terminación de red para RTV.
C.G.P.	zumbador	Registro de terminación de red para TLCA.
Interruptor.	Punto de Luz.	TLF Punto teléfono
Conmutador.	Punto de Luz Paralelo.	TV+M Punto T.V.
Caja Registro	Interfono.	


NOTAS:

- * Las alturas al suelo de los diferentes mecanismos salvo especificación contraria serán de:
 - 1,1 m. Interruptores, conmutadores, cruzamientos y tomas de corriente en aseos.
 - 0,2 m. El resto de las tomas de corriente.
- * No se colocará ninguna caja de registro a menos de 2 m. del suelo.
- * Todos los tubos serán blindados de doble capa.
- * Los pasos de instalación vista a empotrada se efectuarán a través de cajas de registro de superficies.
- * En los muros de carga y tabiques no se hará ninguna roza en sentido horizontal.
- * Todos los circuitos excepto los de alumbrado de emergencia contarán con conductor de protección incluso los puntos de luz y las tomas de corriente de alumbrado.
- * Para los teléfonos se instalarán canalizaciones con guía radiales desde la central con tubo de Ø13 para alimentar hasta 2 puntos.
- * Las canalizaciones vistas no atravesarán ni mecanismos ni aparatos de alumbrado. Las derivaciones se efectuarán en el interior de cajas de registro.

PLANO N.	PROYECTO DE EJECUCION VIVIENDA UNIFAMILIAR MOD. ESTHER LAS HIGUERICAS HELLIN (ALBACETE)		REF. INFORM: c/servi./640+HELLIN PE 640-e-24-5-6.cwg
ESCALA: 1/100			
FECHA: SEPTIEMBRE 2.005	INSTALACION DE ELECTRICIDAD P.1º.		
PROMOTOR: CLEYTON GES, S.L.		ARQUITECTOS JON ARREGI EMILIO BARRERO	ARKITALDE, S.L. IURRE 20,21 TOLDOA Tel:943675555

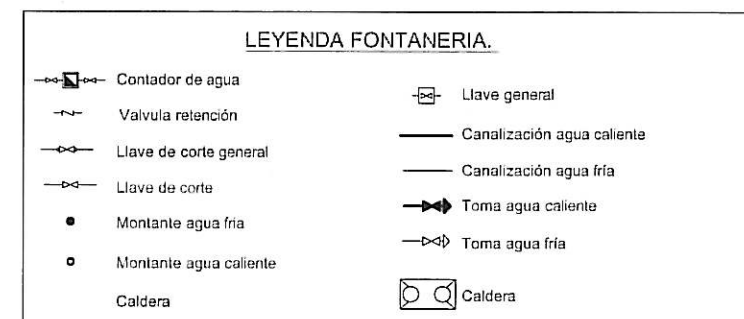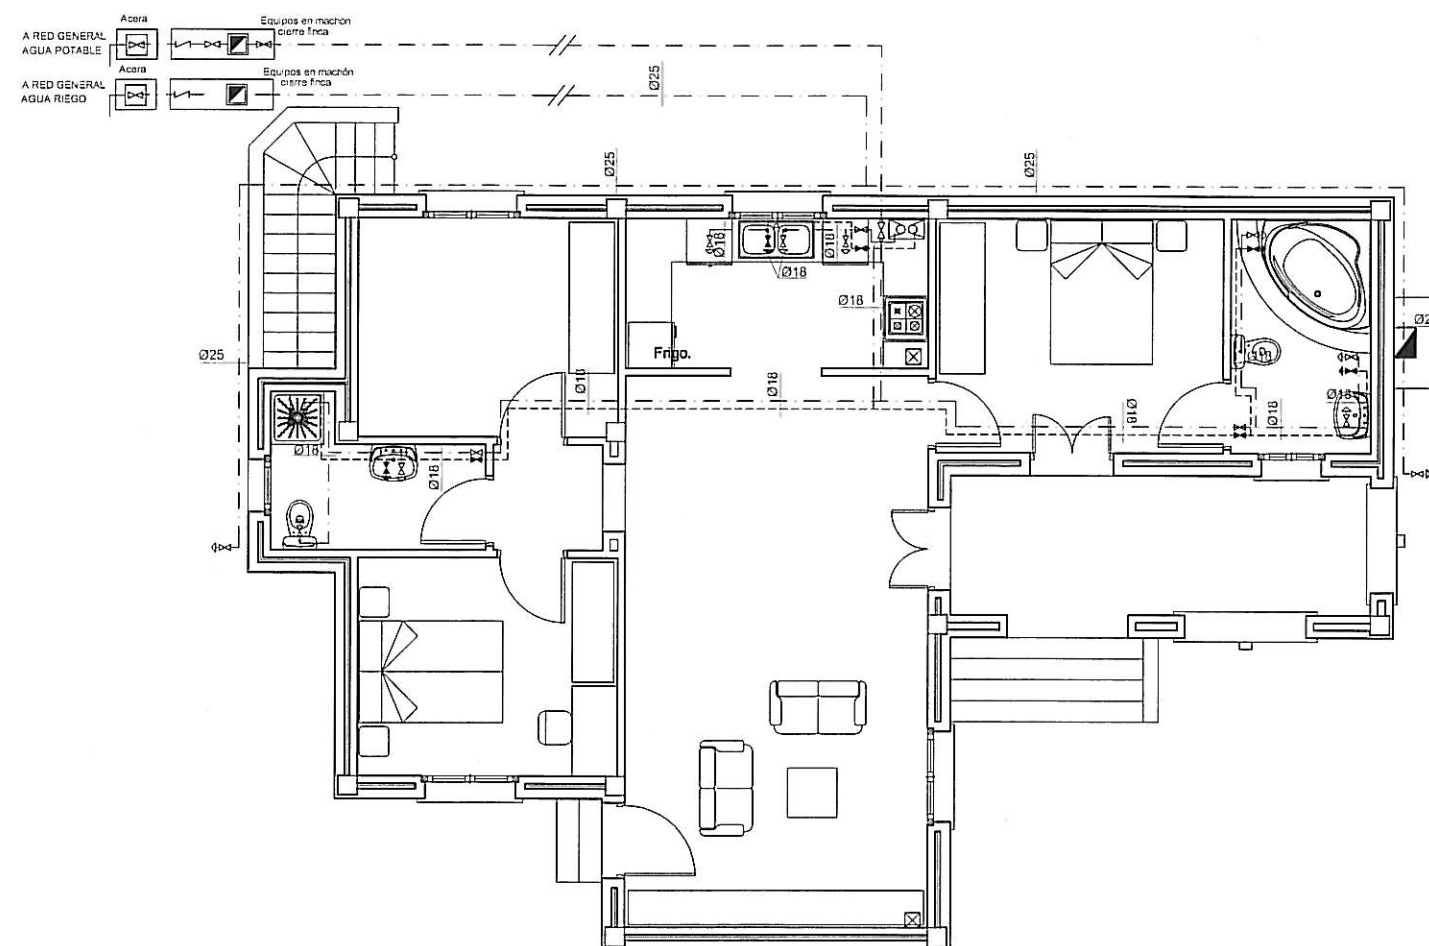

PLANO N.	PROYECTO DE EJECUCION VIVIENDA UNIFAMILIAR MOD. ESTHER LAS HIGUERICAS HELLIN (ALBACETE)		REF. INFORM: c:\servi\640-HELLIN PE 640-e-24-5-8.dwg
ESCALA: 1/100	INSTALACION DE FONTANERIA P.B.		
FECHA: SEPTIEMBRE 2.005			
PROMOTOR: CLEYTON GES, S.L.	ARQUITECTOS JON ARREGI	EMILIO BARRERO	ARKITALDE, S.L. IURRE 20.21 TOLOSA Tef:943875555

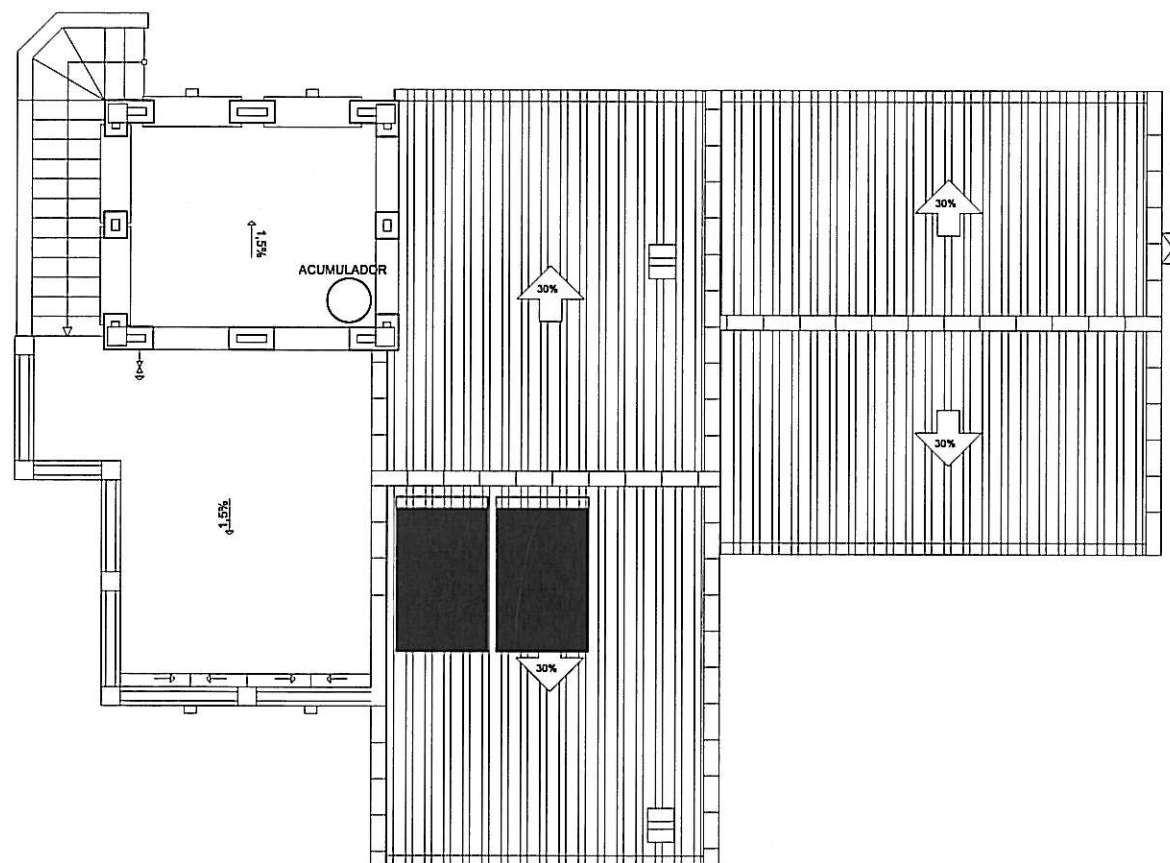

LEYENDA FONTANERIA.	
	Contador de agua
	Valvula retención
	Llave de corte general
	Llave de corte
	Montante agua fría
	Montante agua caliente
	Caldera
	Llave general
	Canalización agua caliente
	Canalización agua fría
	Toma agua caliente
	Toma agua fría
	Caldera

PLANO N.	PROYECTO DE EJECUCION VIVIENDA UNIFAMILIAR MOD. ESTHER LAS HIGUERICAS HELLIN (ALBACETE)		REF. INFORM. charnvi/840+HELLIN PE 840-e-24-5-d.dwg
ESCALA: 1/100			
FECHA: SEPTIEMBRE 2.005	INSTALACION DE FONTANERIA P.1º.		
PROMOTOR: CLEYTON GES, S.L.	ARQUITECTOS JON ARREGI	EMILIO BARRERO	ARKITALDE, S.L. IURRE 2021 TOLOSA Tel:943675555