


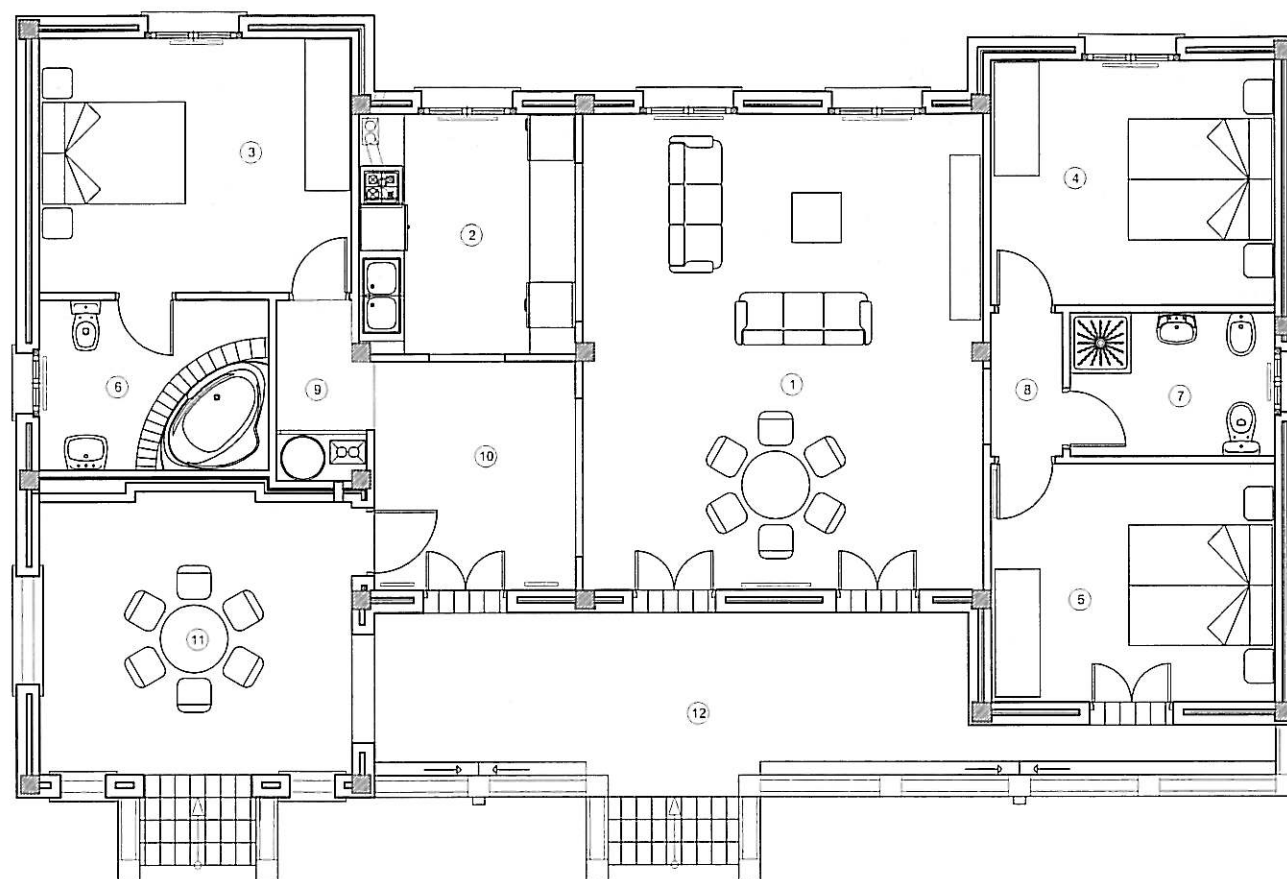

CUADRO DE SUPERFICIE UTIL VIVIENDA

1	SALON-COMEDOR	33,32 M2
2	COCINA	9,16 M2
3	DORMITORIO	13,92 M2
4	DORMITORIO	12,13 M2
5	DORMITORIO	11,87 M2
6	BAÑO	6,06 M2
7	ASEO	5,13 M2
8	DISTRIBUIDOR	1,80 M2
9	DISTRIBUIDOR	2,25 M2
10	RECIBIDOR	8,16 M2
11	SALON VERANO	15,54 M2
TOTAL S. UTIL VIVIENDA		120,14 M2


CUADRO DE SUPERFICIES EXTERIORES

12	TERRAZA	19,64 M2
----	---------	----------


CUADRO DE SUPERFICIES TOTALES

VIVIENDA	142,91 M2
PORCHE DESCUBIERTO	23,37 M2
ESCALERAS EXTERIORES	4,23 M2
TOTAL	170,51M2

PLANO N.	PROYECTO DE EJECUCION VIVIENDA UNIFAMILIAR MOD. LORENA		REF. INFORM: c:\servi\540-HELLIN PE 640-e-24-5-6.cwg
ESCALA: 1/100			
FECHA: SEPTIEMBRE 2.005	PLANTA DE DISTRIBUCION		ARKITALDE, S.L. IURRE 20.21 TOLOSA Tel.943675555
PROMOTOR: CLEYTON GES, S.L.	ARQUITECTOS JON ARREGI	EMILIO BARRERO	

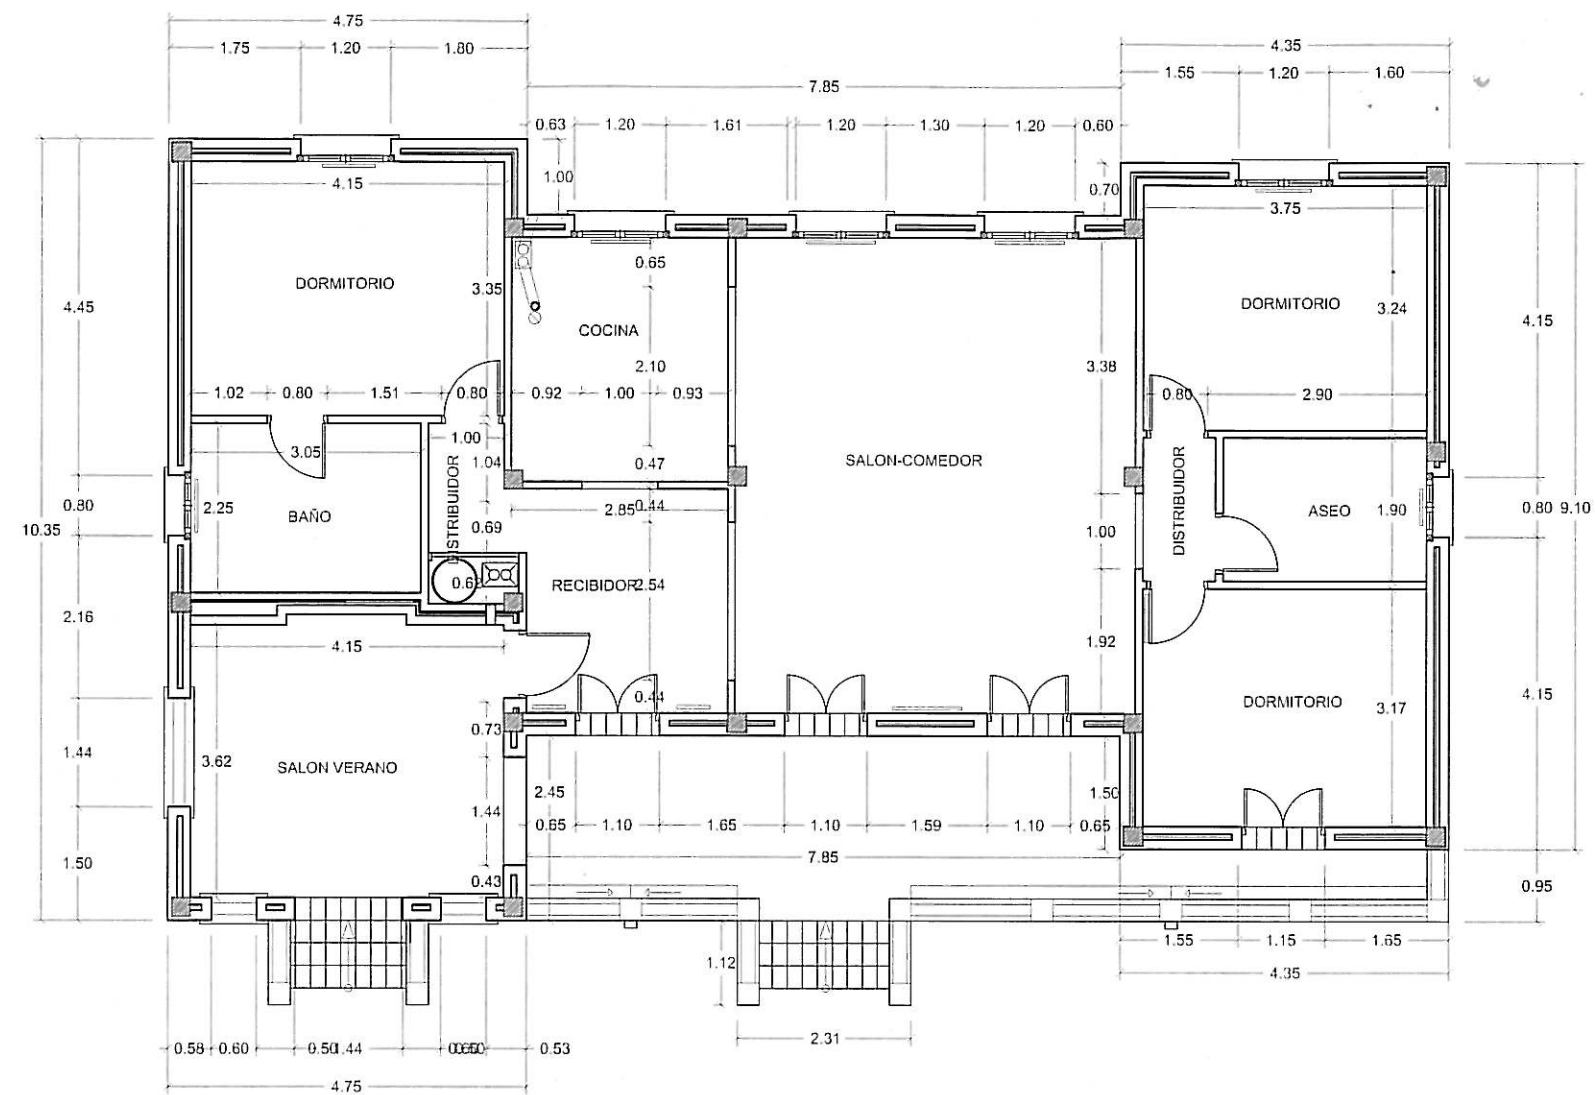


PLANO N.	PROYECTO DE EJECUCION VIVIENDA UNIFAMILIAR MOD. LORENA		REF. INFORM: dserv\J640-HELLIN PE 640-e-24-S-0.rwg
ESCALA: 1/100			
FECHA: SEPTIEMBRE 2.005	PLANTA DE COTAS		
PROMOTOR: CLEYTON GES, S.L.	ARQUITECTOS JON ARREGI	EMILIO BARRERO	ARKITALDE, S.L. IURRE 20,21 TOLOSA Tel 943675555

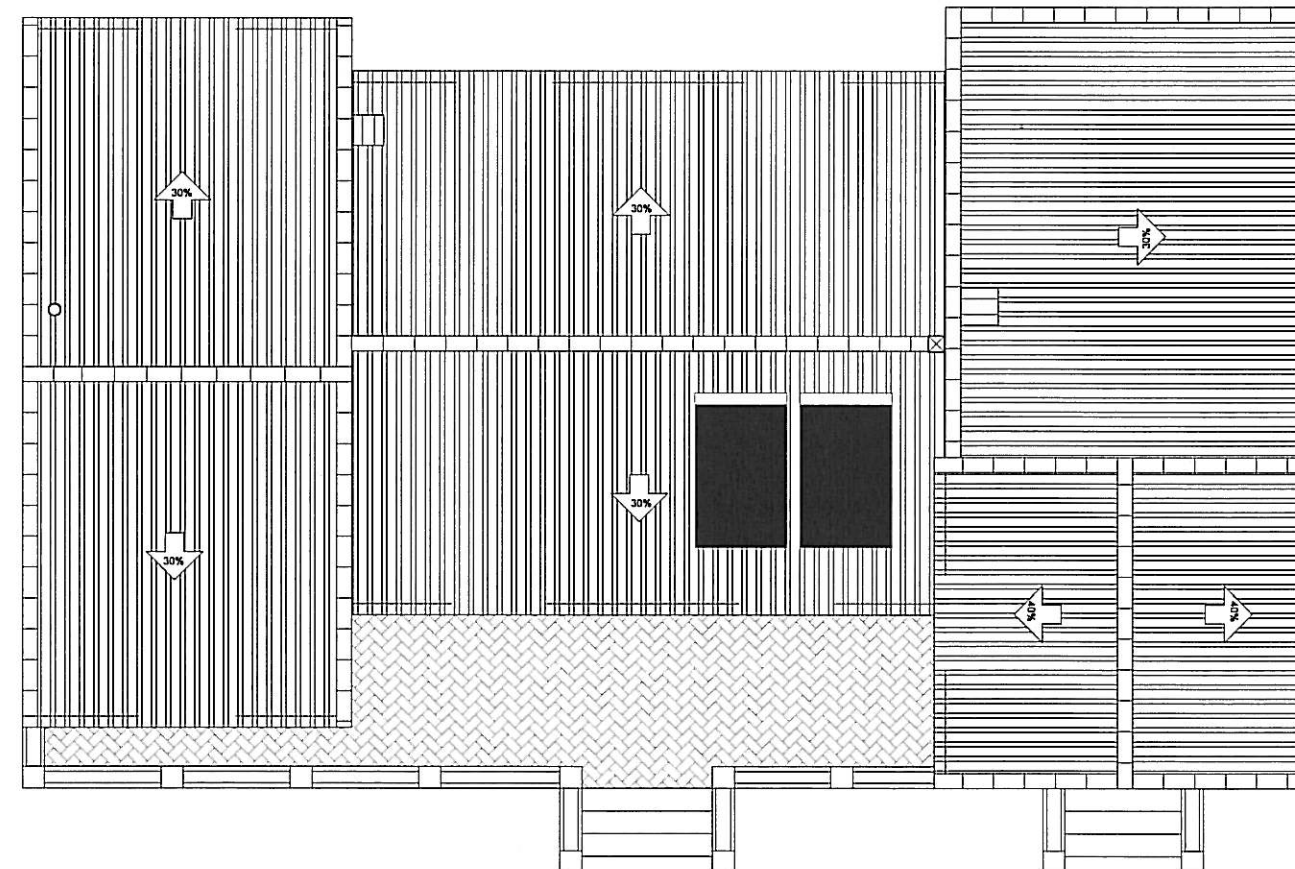

PLANO N.	PROYECTO DE EJECUCION VIVIENDA UNIFAMILIAR MOD. LORENA		REF. INFORM: c:\servi\540-HELLIN PE 540-e-24-5-8.dwg
ESCALA: 1/100			
FECHA: SEPTIEMBRE 2.005	PLANTA DE CUBIERTA		ARKITALDE, S.L. IURRE 20,21 TOLOSA Tel:943975055
PROMOTOR: CLEYTON GES, S.L.	ARQUITECTOS JON ARREGI EMILIO BARRERO		




ALZADO PRINCIPAL

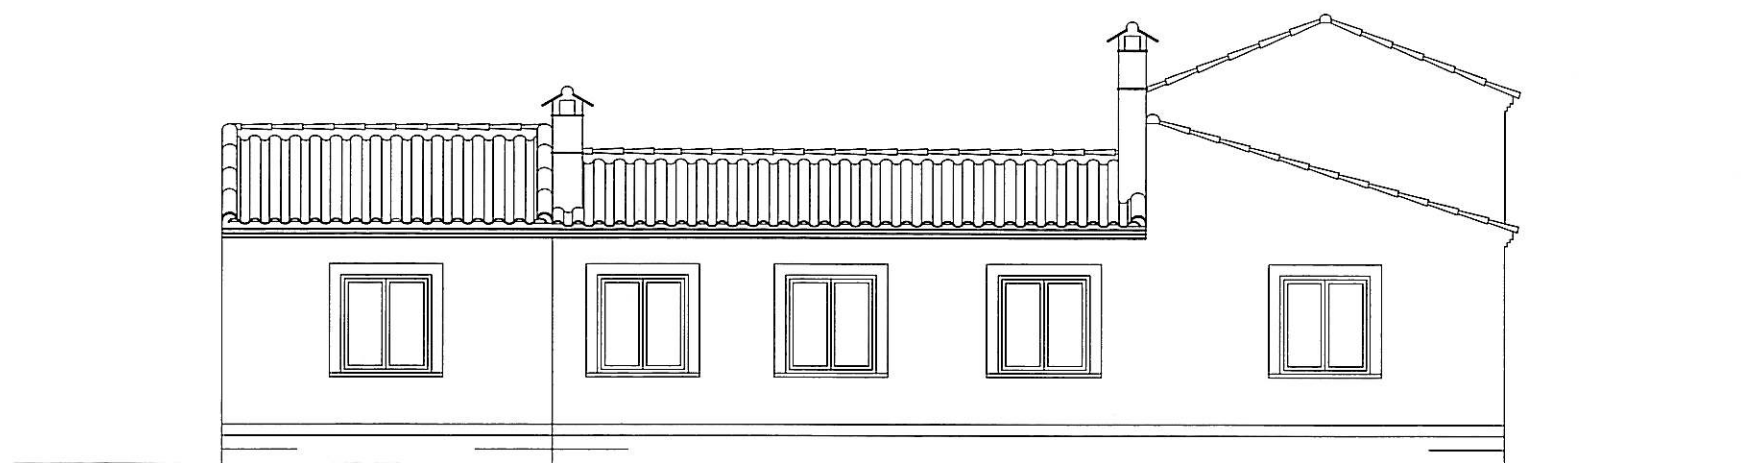

ALZADO POSTERIOR


PLANO N.	PROYECTO DE EJECUCION VIVIENDA UNIFAMILIAR MOD. LORENA		REF. INFORM: c:\servi\5404HELLIN PE 640-24-5-8.dwg
ESCALA: 1/100			
FECHA: SEPTIEMBRE 2.005	ALZADO PRINCIPAL Y POSTERIOR		
PROMOTOR: CLEYTON GES, S.L.		ARQUITECTOS JON ARREGI	ARKITALDE, S.L. URRRE 20,21 TOLOSA Tel:943675555
		EMILIO BARRERO	

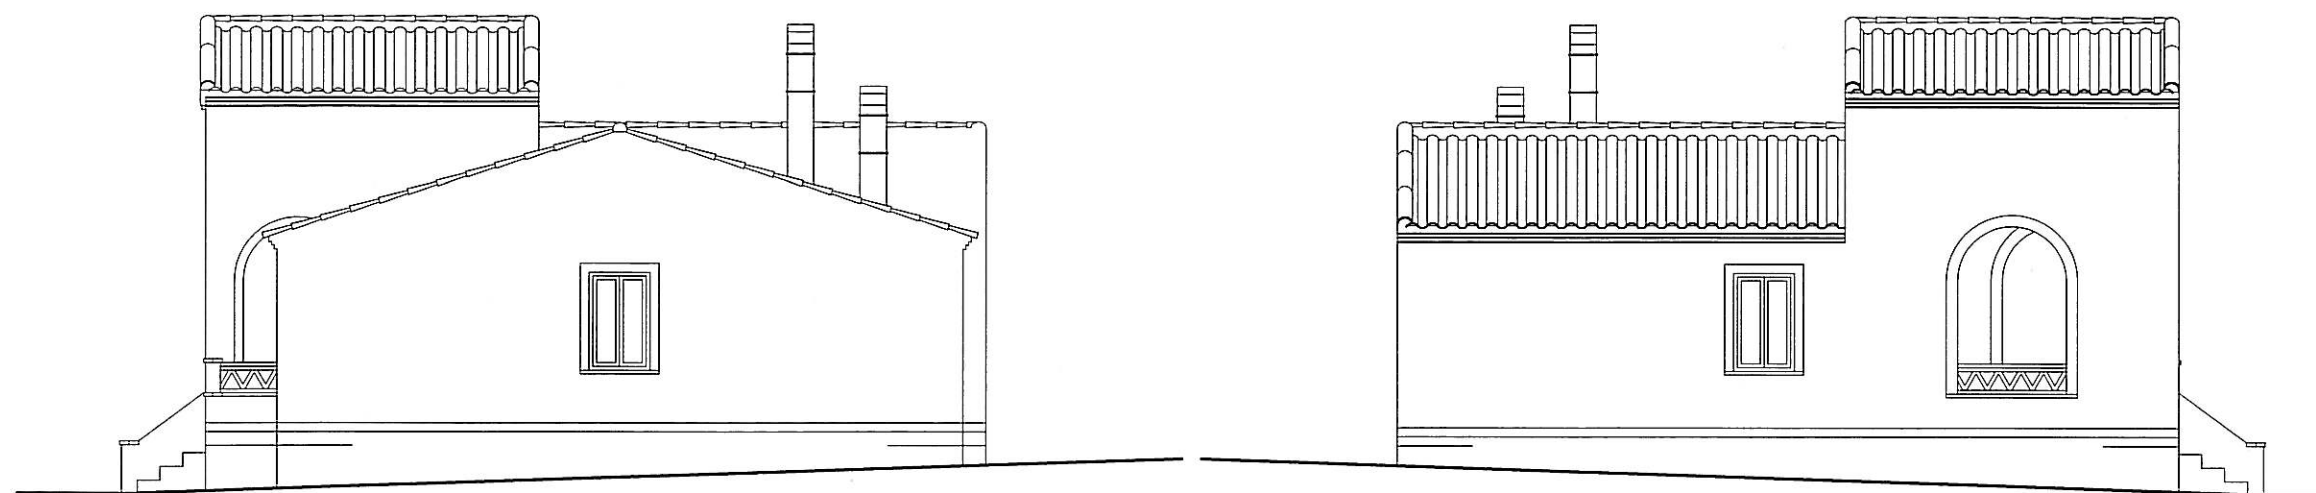

ALZADO LATERAL DERECHO

ALZADO LATERAL IZQUIERDO

PLANO N.	PROYECTO DE EJECUCION VIVIENDA UNIFAMILIAR MOD. LORENA		REF. INFORM: c:\serv\1540-HIELLO PE 640-a-24-5-8.cwg
ESCALA: 1/100			
FECHA: SEPTIEMBRE 2.005	ALZADOS LATERALES		
PROMOTOR: CLEYTON GES, S.L.	ARQUITECTOS JON ARREGI	EMILIO BARRERO	ARKITALDE, S.L. URRRE 20.21 TOLOSA Tel.943675555

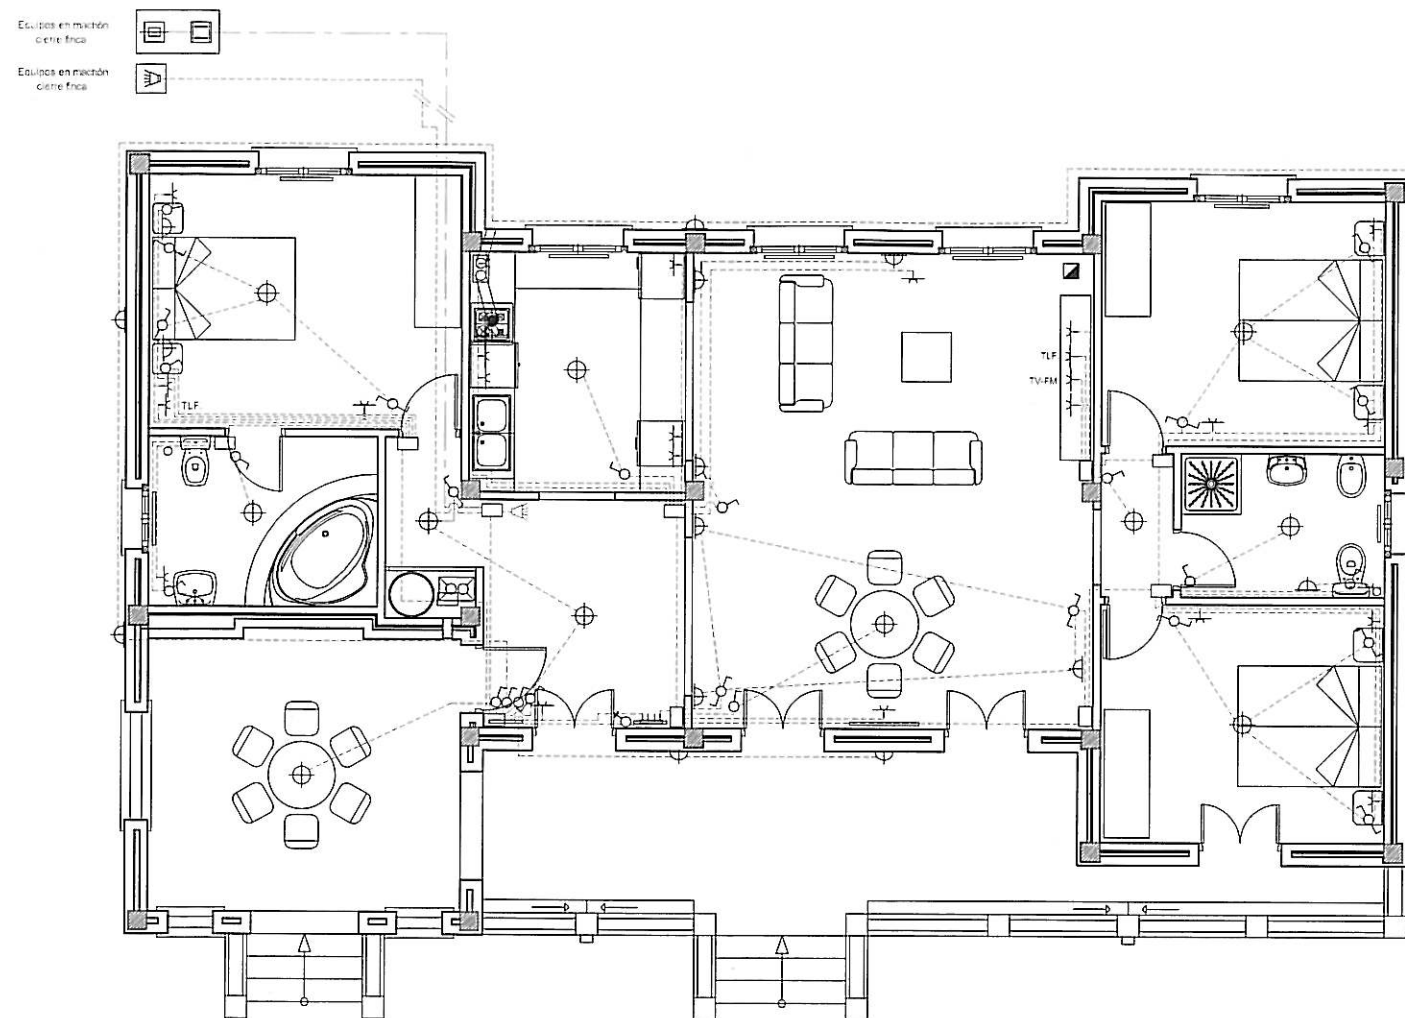

Equipos en marcha
corte final


Equipos en marcha
corte final

LEYENDA DE ELECTRICIDAD


Interruptor Control Potencia.	Base de Enchufe 25A.	Conexión Extractor.
Cuadro General de Distribución de Viviendas.	Base de Enchufe 16A.	Registro de terminación de red para TB+RDSI.
Contador electricidad.	Pulsador.	Registro de terminación de red para RTV.
C.G.P.	Zumbador	Registro de terminación de red para TLCA.
Interruptor.	Punto de Luz.	T.L.F. Punto teléfono
Conmutador.	Punto de Luz Pared.	T.V-FM Punto T.V.
Caja Registro	Interfono.	

NOTAS:


- * Las alturas al suelo de los diferentes mecanismos salvo especificación contraria serán de:
 - 1,1 m. Interruptores, conmutadores, cruzamientos y tomas de corriente en aseos.
 - 0,2 m. El resto de las tomas de corriente.
- * No se colocará ninguna caja de registro a menos de 2 m. del suelo.
- * Todos los tubos serán blindados de doble capa.
- * Los pasos de instalación vista a empotrada se efectuarán a través de cajas de registro de superficies.
- * En los muros de carga y tabiques no se hará ninguna roza en sentido horizontal.
- * Todos los circuitos excepto los de alumbrado de emergencia contarán con conductor de protección incluso los puntos de luz y las tomas de corriente de alumbrado.
- * Para los teléfonos se instalarán canalizaciones con guía radiales desde la central con tubo de Ø13 para alimentar hasta 2 puntos.
- * Las canalizaciones vistas no atravesarán ni mecanismos ni aparatos de alumbrado. Las derivaciones se efectuarán en el interior de cajas de registro.

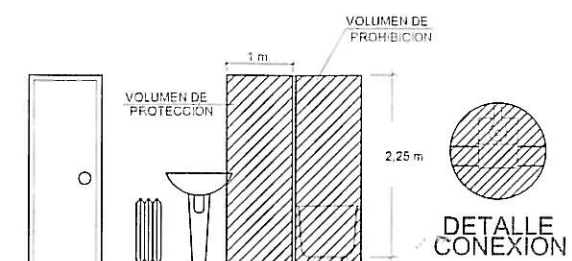

VOLUMENES A CONSIDERAR

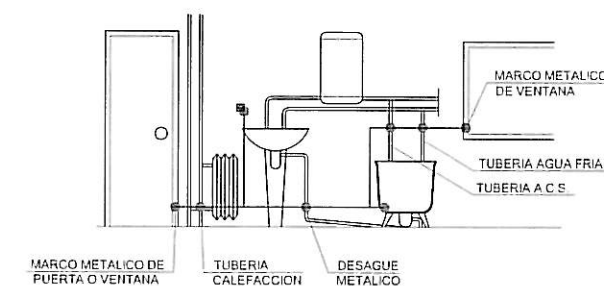


CONEXIONES EQUIPOTENCIALES

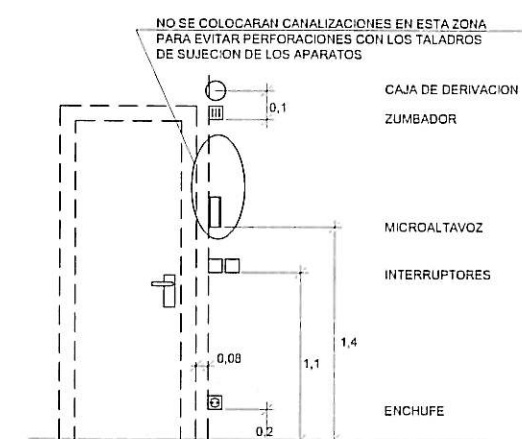

DETALLE UBICACION DE MECANISMOS

PLANO N.	PROYECTO DE EJECUCION VIVIENDA UNIFAMILIAR MOD. LORENA		REF. INFORM.: c:\servi\B40-HELLIN PE 640-e-24-6-6.dwg
ESCALA: 1/100			
FECHA: SEPTIEMBRE 2.005	INSTALACION DE ELECTRICIDAD		
PROMOTOR: CLEYTON GES, S.L.	ARQUITECTOS JON ARREGI	EMILIO BARRERO	ARKITALDE, S.L. URRE 20,21 TOLOSA Tel 943075555

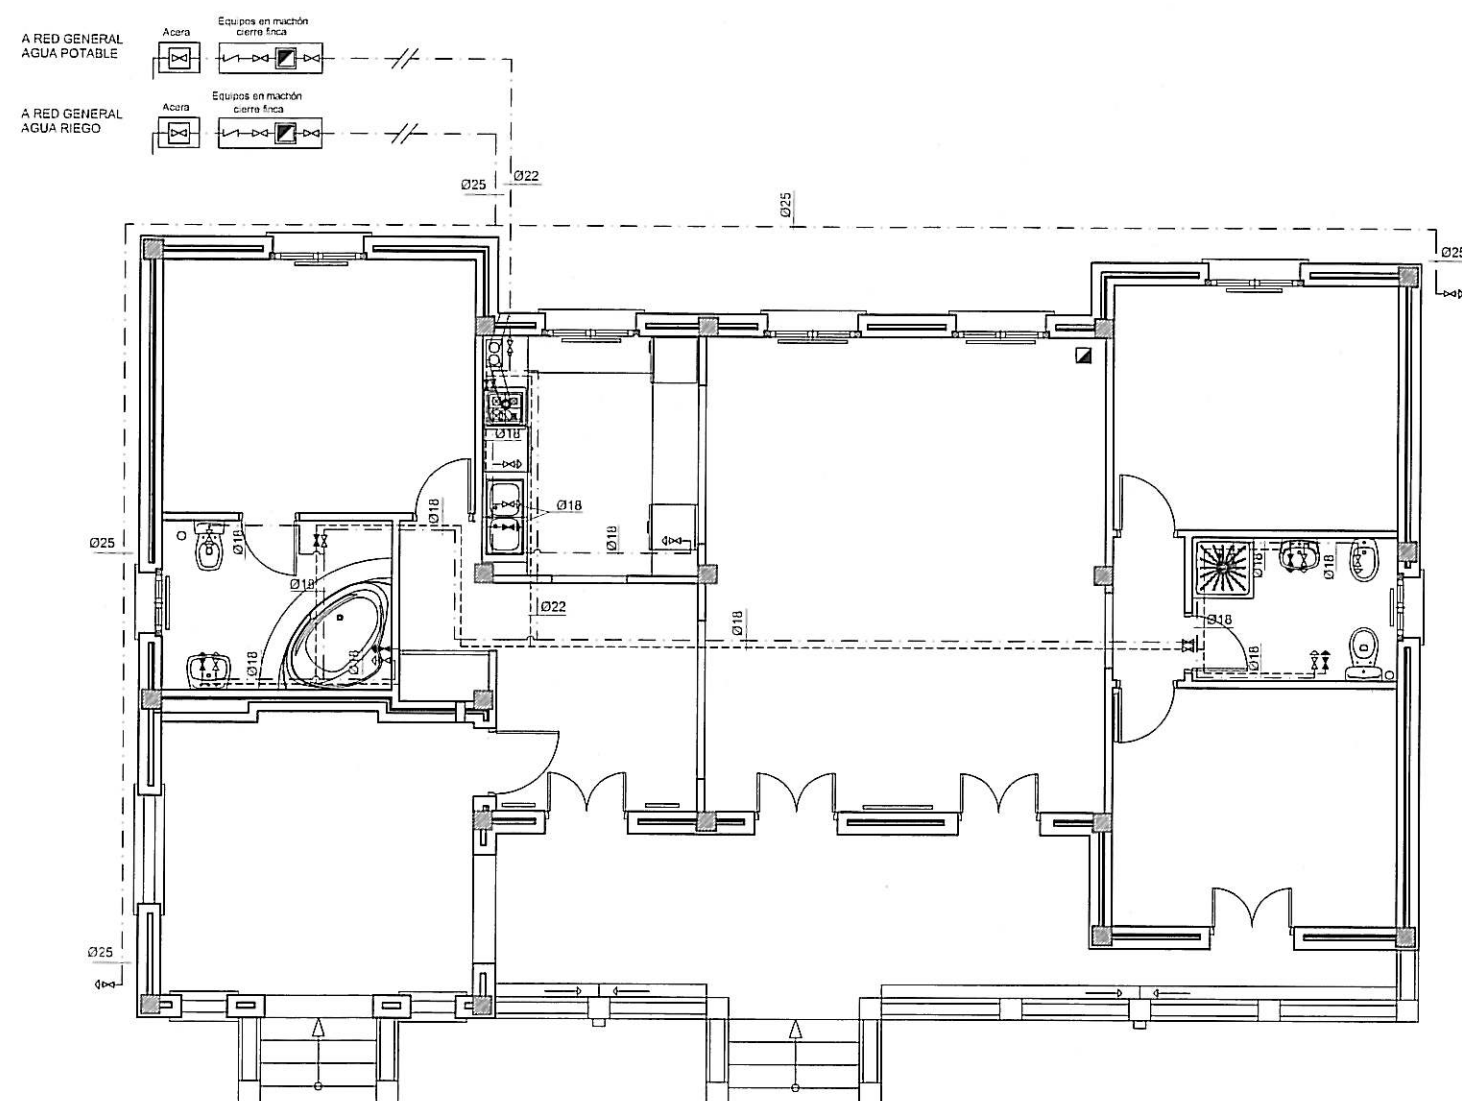

LEYENDA FONTANERIA.	
Contador de agua	Llave general
Válvula retención	Canalización agua caliente
Llave de corte general	Canalización agua fría
Llave de corte	Toma agua caliente
Montante agua fría	Toma agua fría
Montante agua caliente	Caldera
Caldera	

PLANO N.	PROYECTO DE EJECUCION VIVIENDA UNIFAMILIAR MOD. LORENA		REF. INFORM: c:\servi\640+HELLIN PE 640-e-24-5-8.dwg
ESCALA: 1/100			
FECHA: SEPTIEMBRE 2.005	INSTALACION DE FONTANERIA		
PROMOTOR: CLEYTON GES, S.L.		ARQUITECTOS JON ARREGI	ARKITALDE, S.L. IURRE 20.21 TOL.CSA Tel:943675555
		EMILIO BARRERO	