


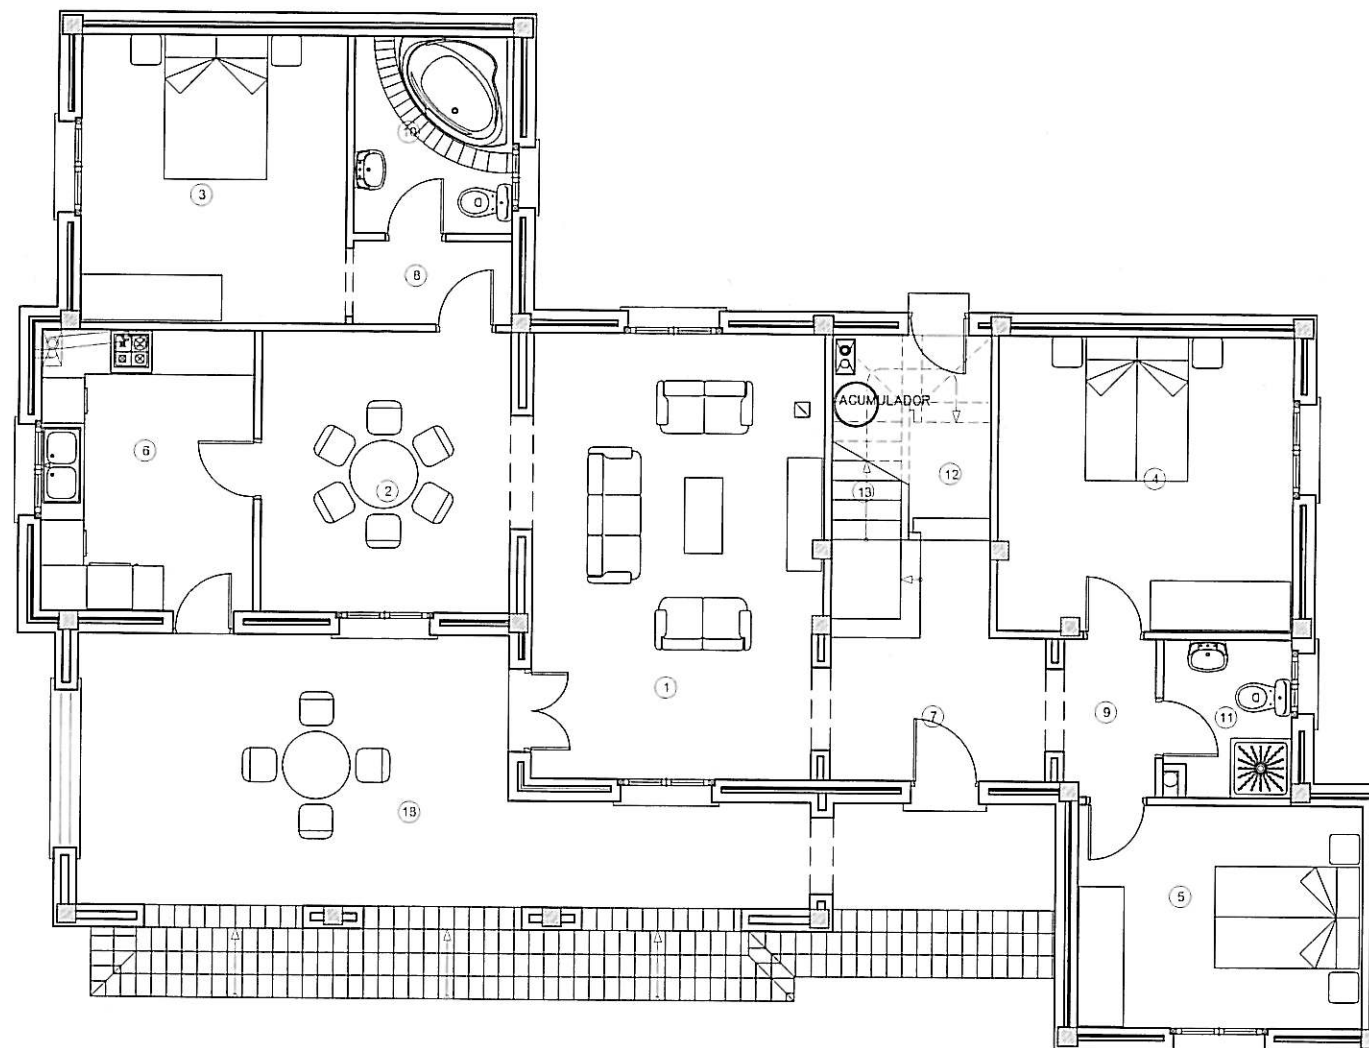

CUADRO DE SUPERFICIE UTIL VIVIENDA

PLANTA BAJA		PLANTA PRIMERA	
1	SALON	22.29 M2	14 DORMITORIO PRINCIPAL 14.47 M2
2	COMEDOR	12.28 M2	15 BAÑO EN SUITE 5.85 M2
3	DORMITORIO PRINCIPAL	13.30 M2	16 DISTRIBUIDOR 3.50 M2
4	DORMITORIO DOBLE 1	15.16 M2	17 ESCALERAS 2.91 M2
5	DORMITORIO DOBLE 2	11.06 M2	26.73 M2
6	COCINA	10.38 M2	TOTAL SUPERFICIE UTIL VIVIENDA 137.90 M2
7	RECIBIDOR	5.41 M2	
8	DISTRIBUIDOR 1	2.32 M2	
9	DISTRIBUIDOR 2	2.50 M2	
10	BAÑO EN SUITE	5.48 M2	
11	BAÑO	3.41 M2	
12	PASO	3.50 M2	
13	ESCALERAS	4.08 M2	
TOTAL S.UTIL P.B.		111.17 M2	


CUADRO DE SUPERFICIES EXTERIORES

18	PORCHE CUBIERTO	26.18 M2
	PORCHE DESCUBIERTO	4.16 M2
19	MIRADOR	13.73 M2
TOTAL PORCHES TERRAZA		44.07 M2

CUADRO DE SUPERFICIES TOTALES

<u>PLANTA BAJA:</u>	
VIVIENDA	136.25 M2
PORCHE CUBIERTO	30.77 M2
PORCHE DESCUBIERTO	4.16 M2
ESCALERA EXTERIOR	11.51 M2
<u>PLANTA PRIMERA:</u>	
VIVIENDA	36.32 M2
MIRADOR	17.24 M2
TOTAL	236.25 M2
TOTAL SUPERFICIE DE VIVIENDA	172.57 M2

PLANO N.	PROYECTO DE EJECUCION VIVIENDA UNIFAMILIAR MOD. NATALIA PLANTA BAJA DISTRIBUCION		REF. INFORM:
ESCALA:			040-e-24-5-5.dwg
FECHA:			
SEPTIEMBRE 2.005	PROMOTOR:	ARQUITECTOS:	 ARKITALDE, S.L. URRE 20.21 TOLOSA Tel 943675555
	CLEYTON GES, S.L.	JON ARREGI	
		EMILIO BARRERO	

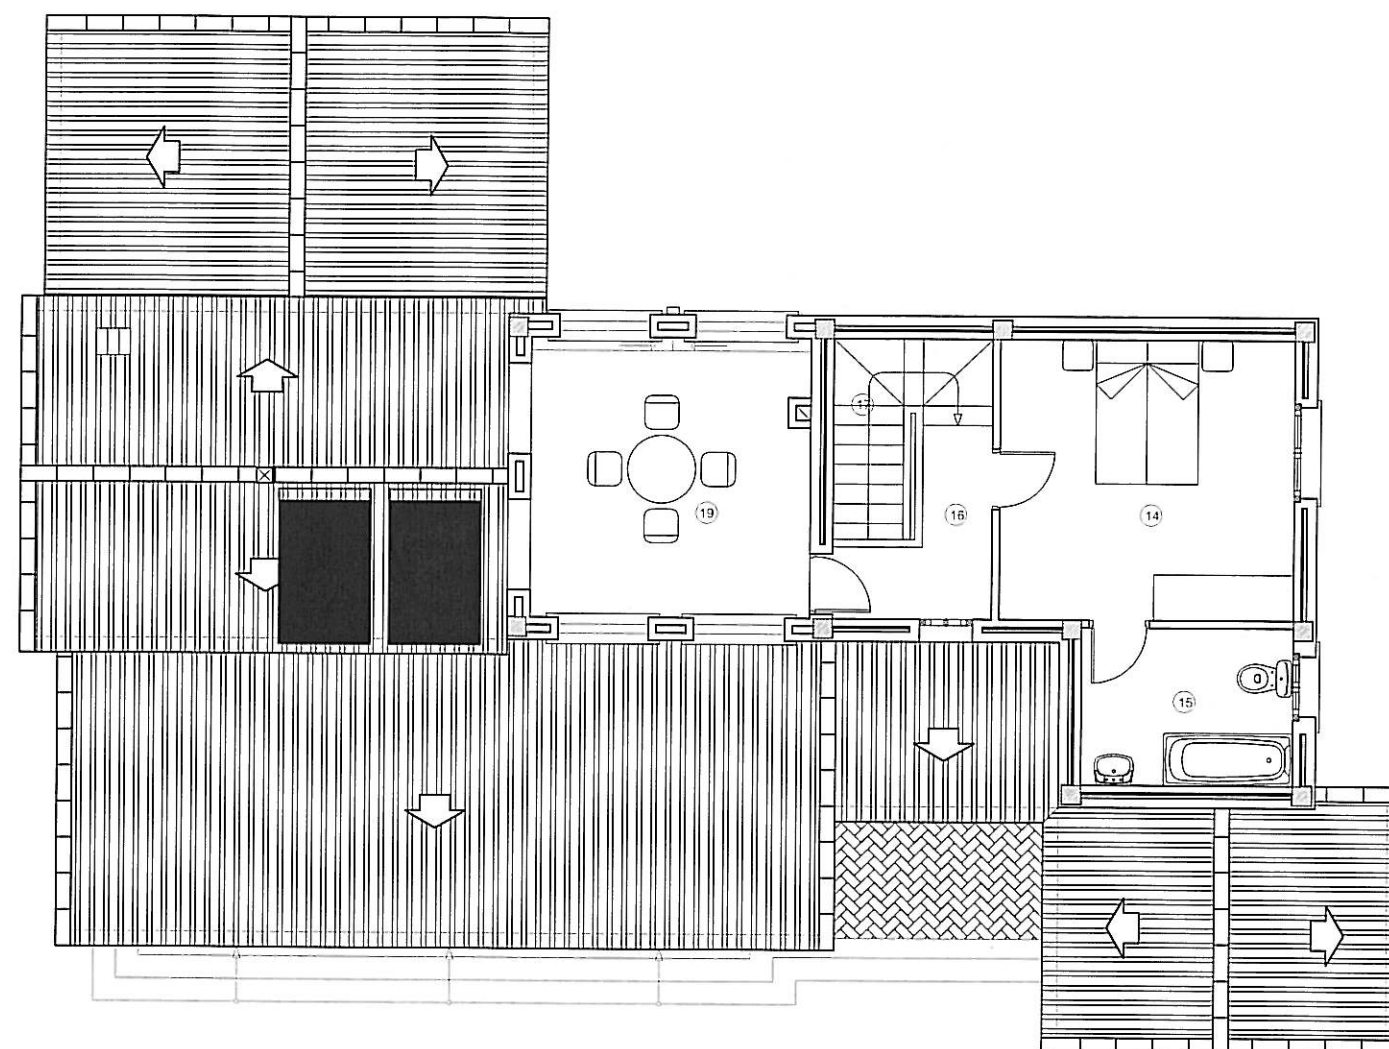

CUADRO DE SUPERFICIE UTIL VIVIENDA

PLANTA BAJA.		PLANTA PRIMERA.			
1	SALON	22.29 M2	14	DORMITORIO PRINCIPAL	14.47 M2
2	COMEDOR	12.28 M2	15	BAÑO EN SUITE	5.85 M2
3	DORMITORIO PRINCIPAL	13.30 M2	16	DISTRIBUIDOR	3.50 M2
4	DORMITORIO DOBLE 1	15.16 M2	17	ESCALERAS	2.91 M2
5	DORMITORIO DOBLE 2	11.05 M2			26.73 M2
6	COCINA	10.38 M2	TOTAL SUPERFICIE UTIL VIVIENDA		137.90 M2
7	RECIBIDOR	5.41 M2			
8	DISTRIBUIDOR 1	2.32 M2			
9	DISTRIBUIDOR 2	2.50 M2			
10	BAÑO EN SUITE	5.48 M2			
11	BAÑO	3.41 M2			
12	PASO	3.50 M2			
13	ESCALERAS	4.08 M2			
TOTAL S.UTIL P.B.		111.17 M2			


CUADRO DE SUPERFICIES EXTERIORES

18	PORCHE CUBIERTO	26.18 M2
	PORCHE DESCUBIERTO	4.16 M2
19	MIRADOR	13.73 M2
TOTAL PORCHES TERRAZA		44.07 M2


CUADRO DE SUPERFICIES TOTALES

<u>PLANTA BAJA:</u>	
VIVIENDA	136.25 M2
PORCHE CUBIERTO	30.77 M2
PORCHE DESCUBIERTO	4.16 M2
ESCALERA EXTERIOR	11.51 M2
<u>PLANTA PRIMERA:</u>	
VIVIENDA	36.32 M2
MIRADOR	17.24 M2
TOTAL	236.25 M2
TOTAL SUPERFICIE DE VIVIENDA	
	172.57 M2


PLANO N.	PROYECTO DE EJECUCION VIVIENDA UNIFAMILIAR MOD. NATALIA PLANTA PRIMERA DISTRIBUCION		REF. INFORM:
ESCALA:			c:\serv\640-HELLIN PE
FECHA:			640-e-24-5-6.dwg
SEPTIEMBRE 2.005	PROMOTOR:	ARQUITECTOS	 ARKITALDE, S.L. IURRE 20.21 TOLOSA Tel.943675555
	CLEYTON GES, S.L.	JON ARREGI	
		EMILIO BARRERO	

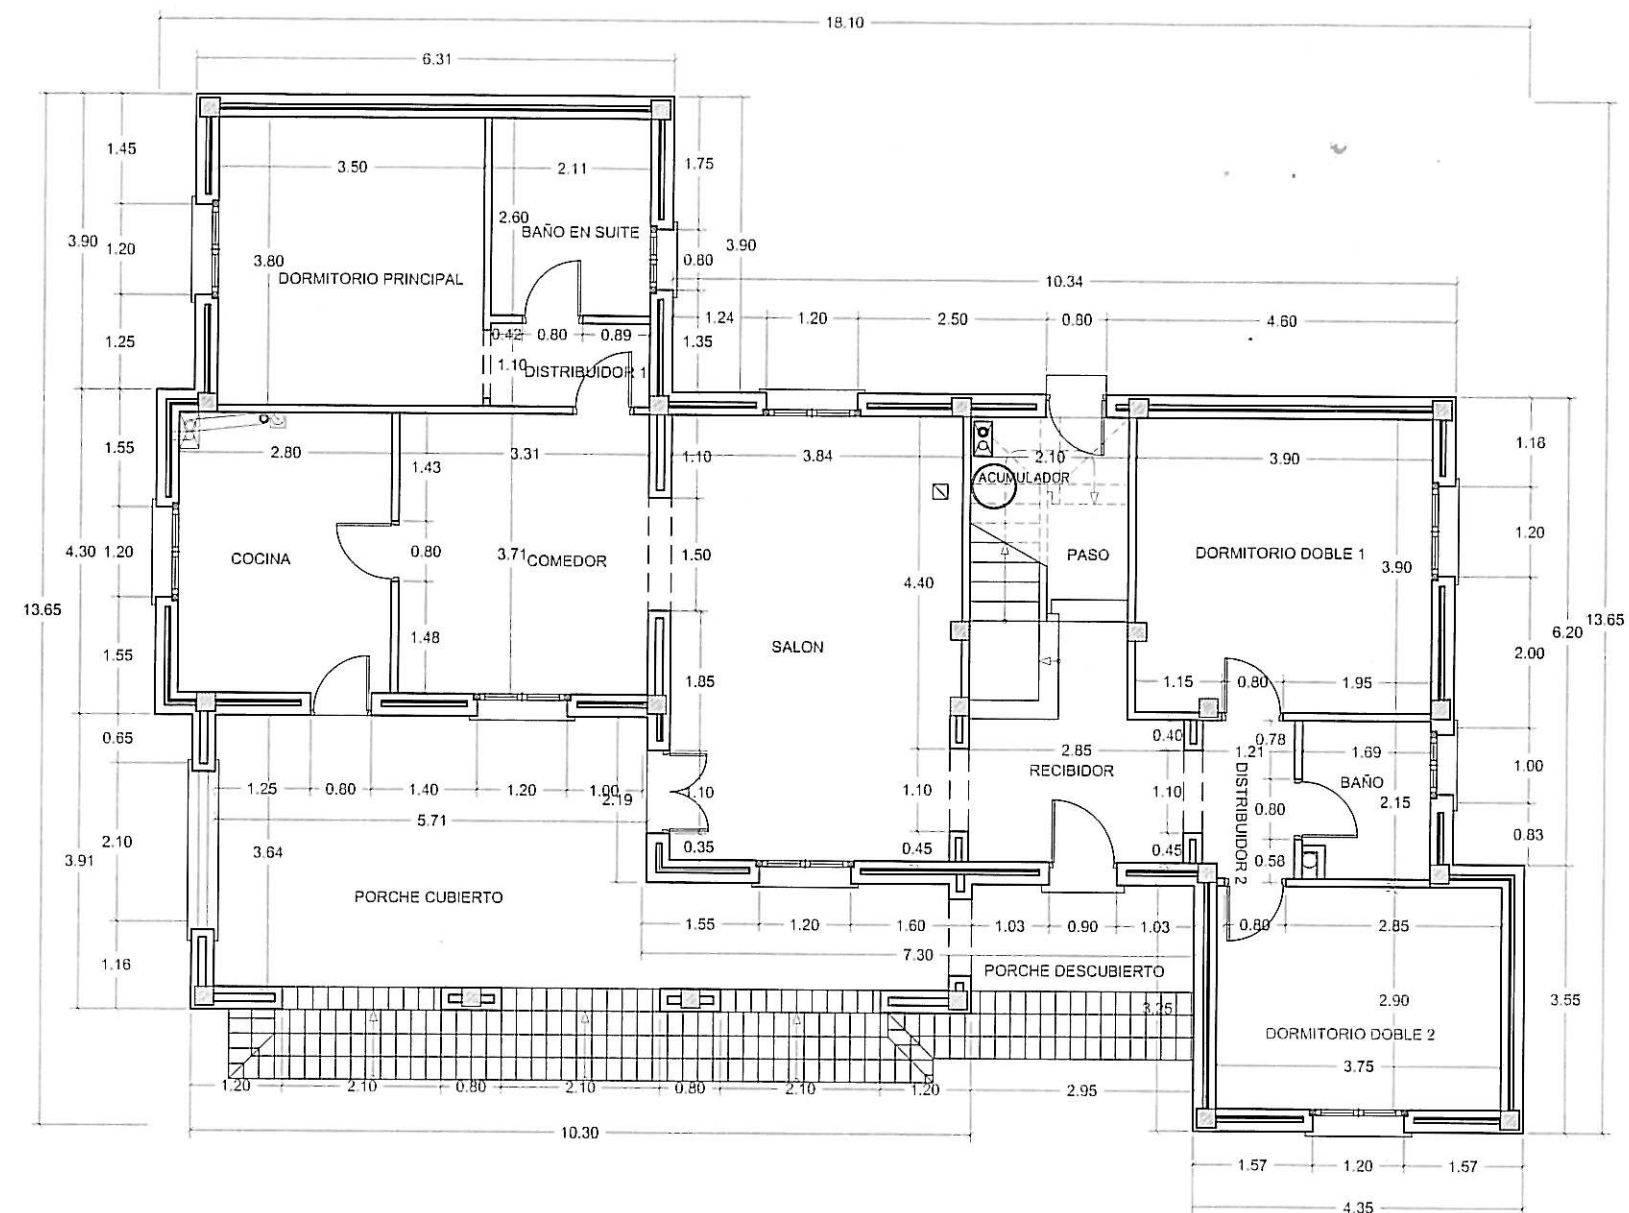

PLANO N.	PROYECTO DE EJECUCION		REF. INFORM:
ESCALA:	VIVIENDA UNIFAMILIAR MOD. NATALIA		05envi/040-HELLIN PE
FECHA:	PLANTA BAJA COTAS		040-e-24-5-6.dwg
SEPTIEMBRE 2005			
PROMOTOR:	ARQUITECTOS		
CLEYTON GES, S.L.	JON ARREGI	EMILIO BARRERO	ARKITALDE, S.L.
			1URRE 20.21 TOLOSA
			Tel: 043075555

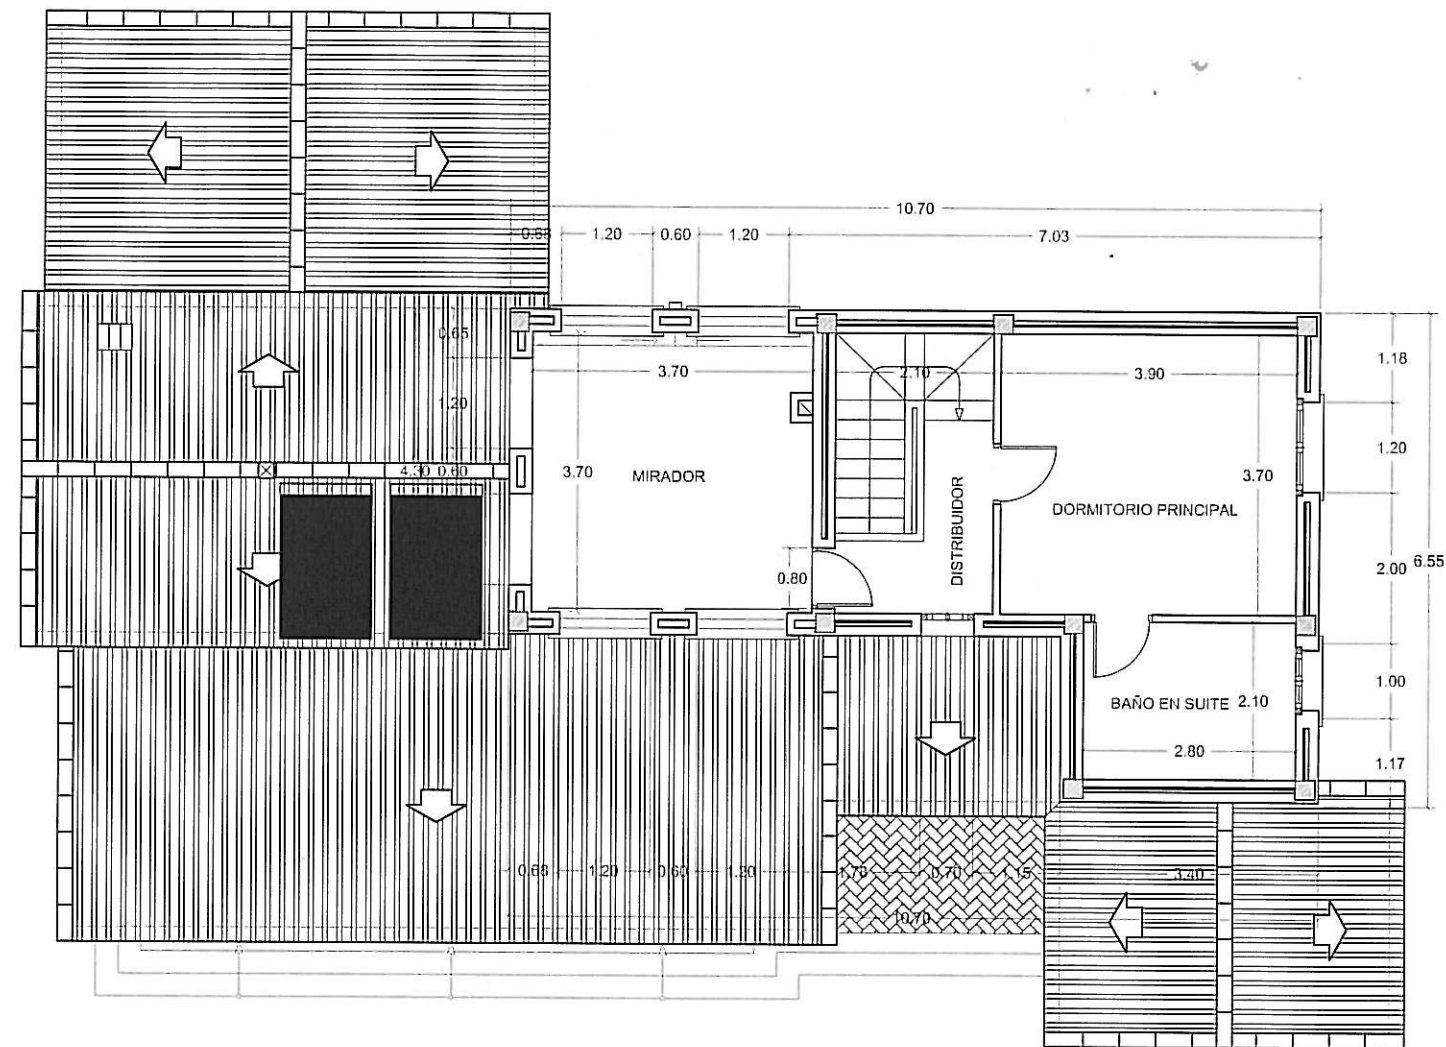

PLANO N.	PROYECTO DE EJECUCION VIVIENDA UNIFAMILIAR MOD. NATALIA PLANTA PRIMERA COTAS		REF. INFORM: c:\serv\640-HELLIN PE 640-e-24-5-6.dwg
ESCALA: 1/100			
FECHA: SEPTIEMBRE 2.005			
PROMOTOR: CLEYTON GES, S.L.		ARQUITECTOS JON ARREGI EMILIO BARRERO	ARKITALDE, S.L. IURRE 20.21 TOLOSA Tel: 943875566

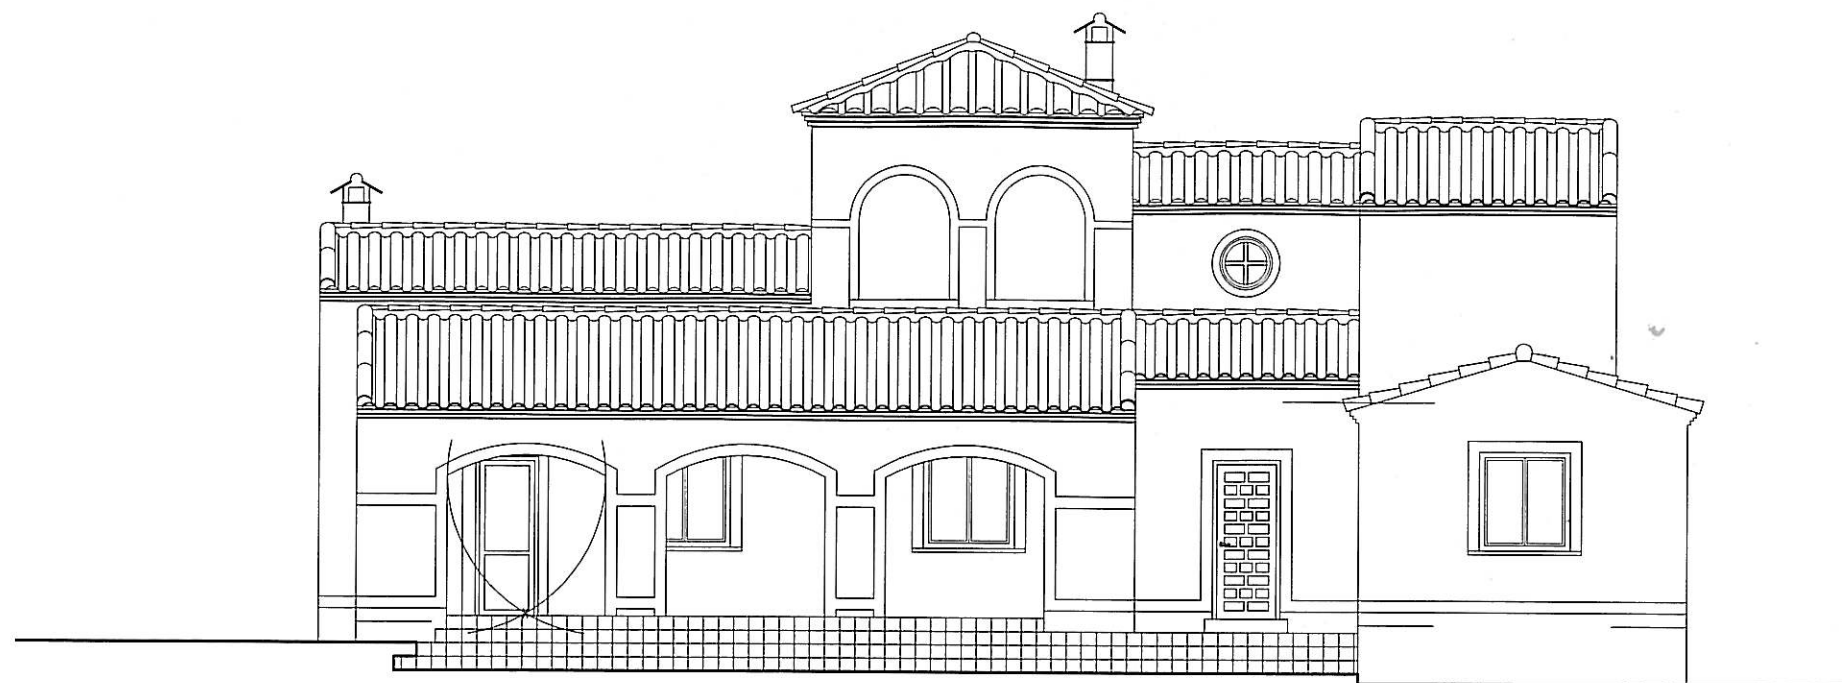


ALZADO PRINCIPAL




ALZADO POSTERIOR

PLANO N.	PROYECTO DE EJECUCION VIVIENDA UNIFAMILIAR MOD. NATALIA		REF. INFORM: c:\servi\540-HELLIN PE 540-24-5-8.dwg
ESCALA: 1/100	ALZADO PRINCIPAL Y POSTERIOR		
FECHA: SEPTIEMBRE 2.005	PROMOTOR: CLEYTON GES, S.L.	ARQUITECTOS: JON ARREGI EMILIO BARRERO	

ARKITALDE, S.L.
URRE 20,21 TOLOSA
Tel 943875555



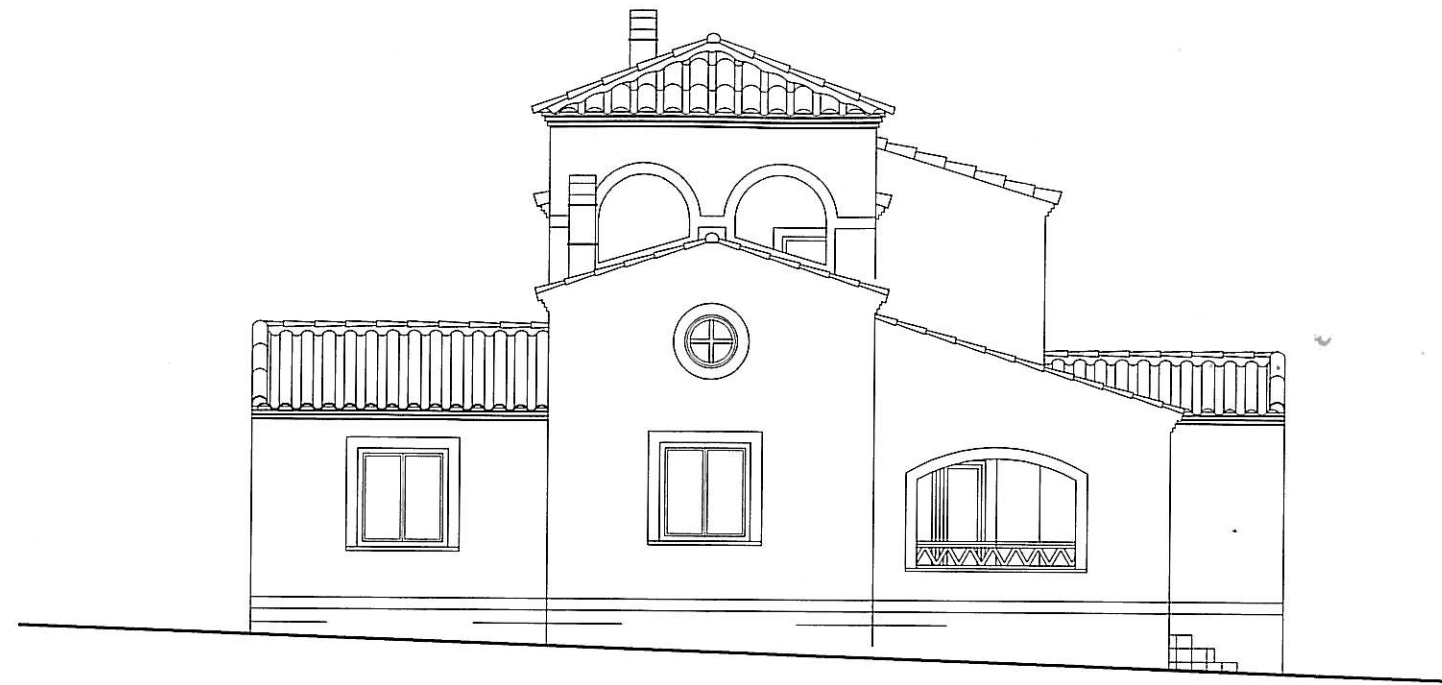


ALZADO LATERAL IZQUIERDO

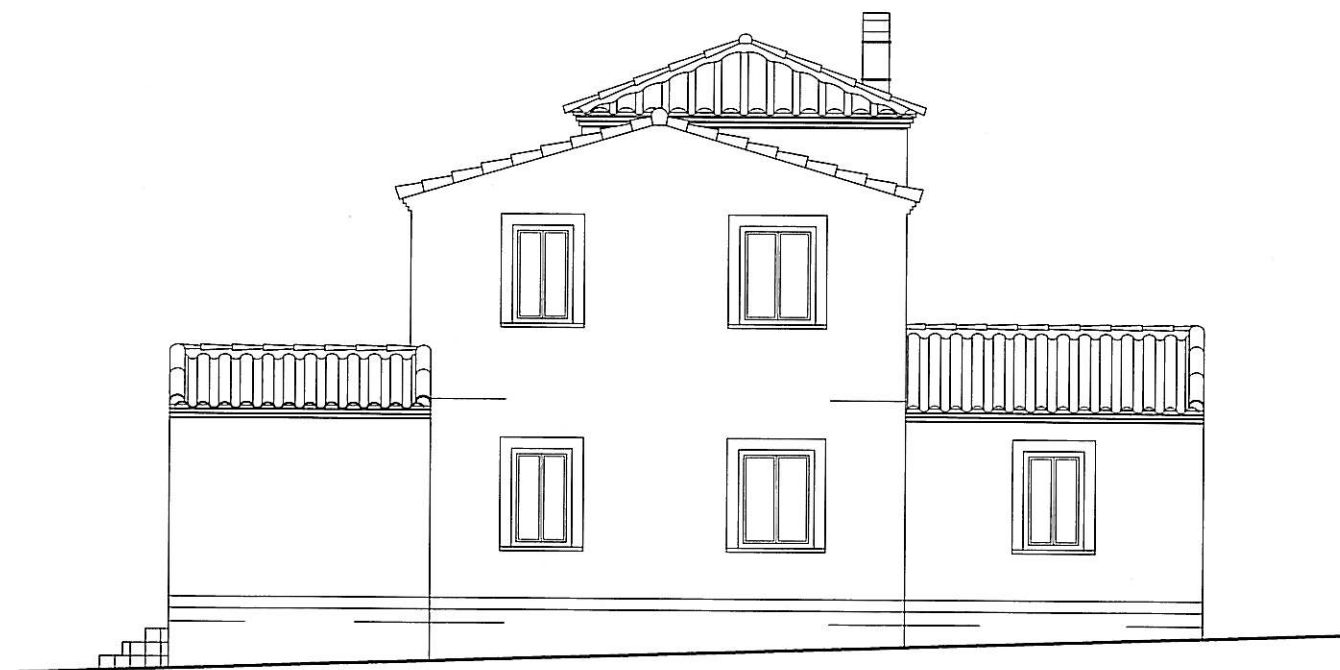

ALZADO LATERAL DERECHO

PLANO N.	PROYECTO DE EJECUCION VIVIENDA UNIFAMILIAR MOD. NATALIA		REF. INFORM.: c:\servi\540-HELLIN PE 540-e-24-5-6.dwg
ESCALA: 1/100			
FECHA: SEPTIEMBRE 2.005	ALZADOS LATERALES		
PROMOTOR: CLEYTON GES, S.L.		ARQUITECTOS JON ARREGI EMILIO BARRERO	ARKITALDE, S.L. IURRE 20.21 TOLOSA Tel:943875555

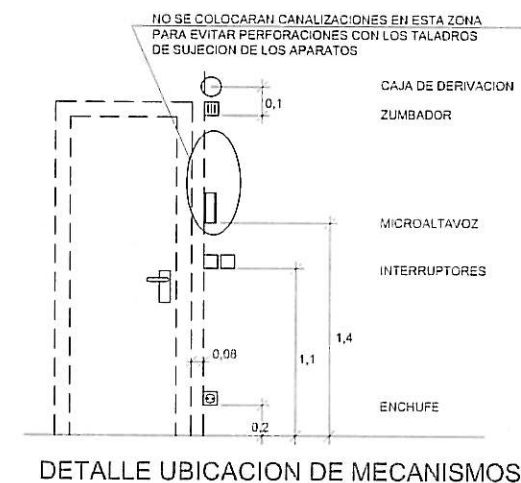
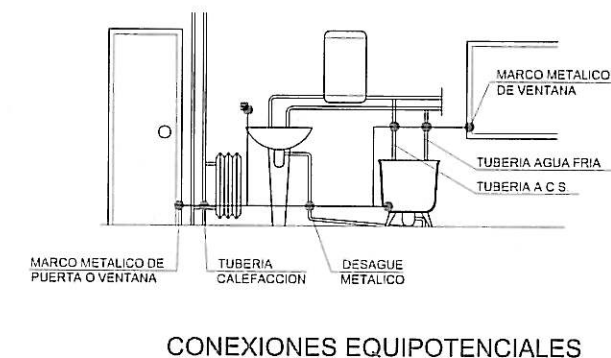
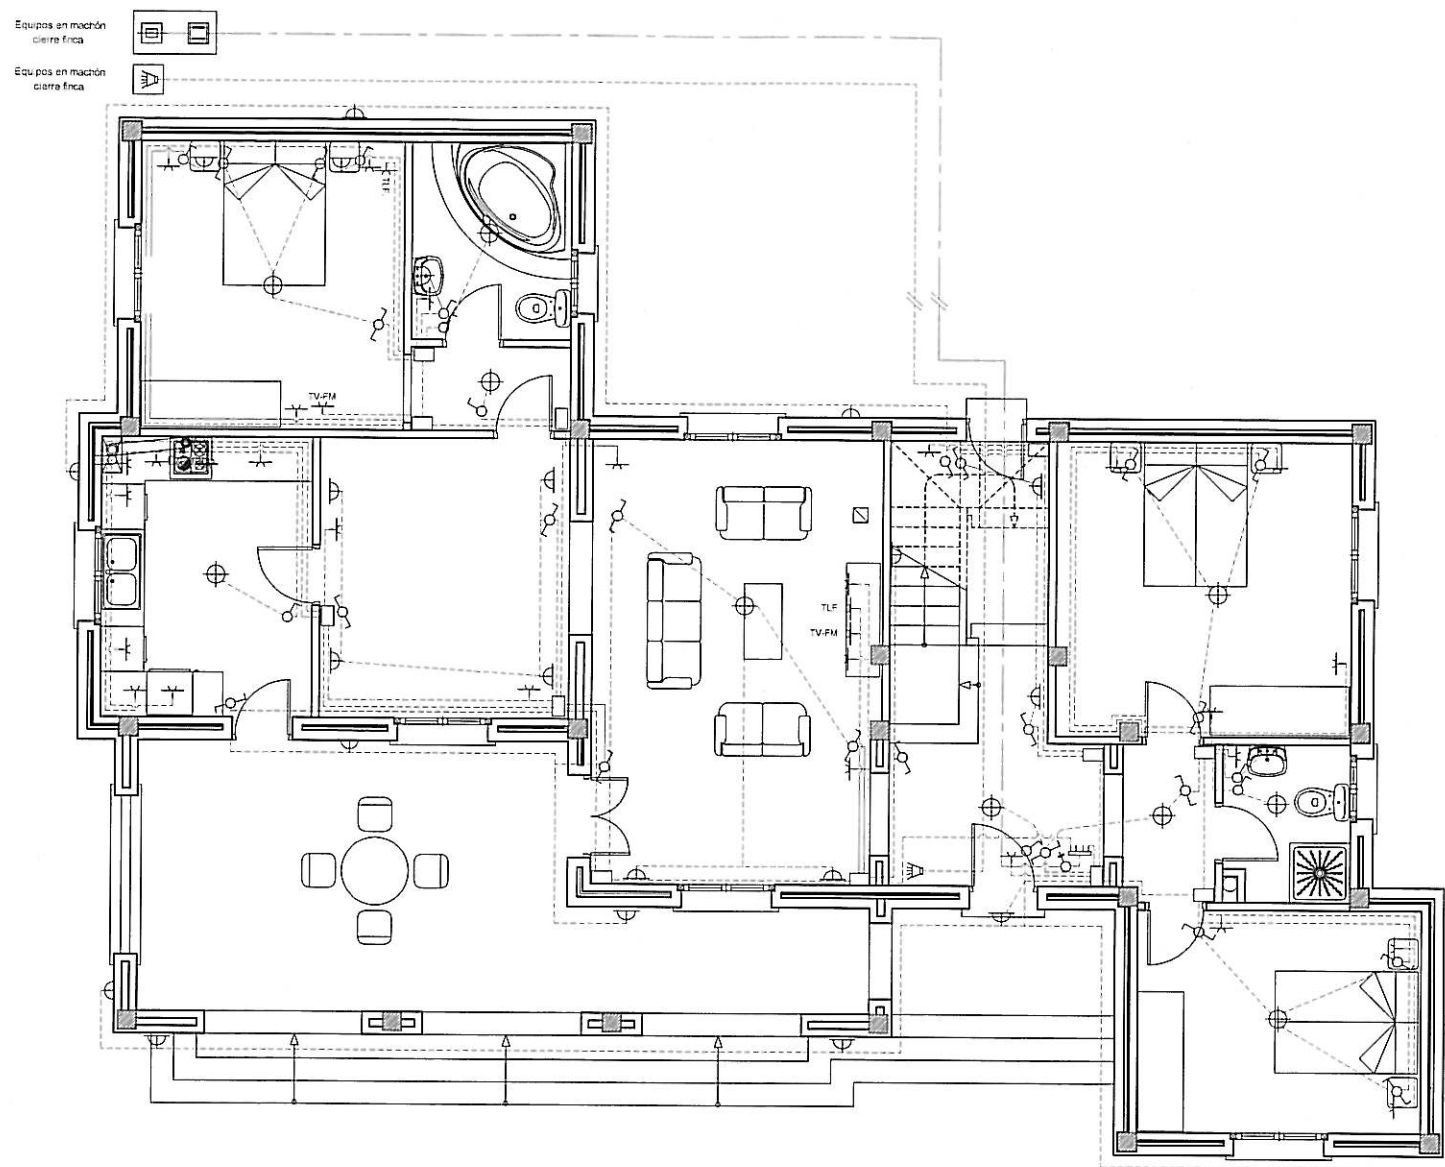


LEYENDA DE ELECTRICIDAD		
○* Interruptor Control Potencia.	† Base de Enchufe 25A.	● Conexión Extractor.
□ Cuadro General de Distribución de Viviendas.	† Base de Enchufe 16A.	■ Registro de terminación de red para TB+RDSI.
□ Contador electricidad.	● Pulsador.	■ Registro de terminación de red para RTV.
□ C.G.P.	■ zumbador	■ Registro de terminación de red para TLCA.
○ Interruptor.	⊕ Punto de Luz.	† TLF. Punto teléfono
○ Conmutador.	⊕ Punto de Luz Pared.	† TV-FM Punto T.V.
□ Caja Registro	⊕ Interfono.	

NOTAS:

- * Las alturas al suelo de los diferentes mecanismos salvo especificación contraria serán de:
 - 1,1 m. Interruptores, conmutadores, cruzamientos y tomas de corriente en aseos.
 - 0,2 m. El resto de las tomas de corriente.
- * No se colocará ninguna caja de registro a menos de 2 m. del suelo.
- * Todos los tubos serán blindados de doble capa.
- * Los pasos de instalación vista a empotrada se efectuarán a través de cajas de registro de superficies.
- * En los muros de carga y tabiques no se hará ninguna roza en sentido horizontal.
- * Todos los circuitos excepto los de alumbrado de emergencia contarán con conductor de protección incluso los puntos de luz y las tomas de corriente de alumbrado.
- * Para los teléfonos se instalarán canalizaciones con guía radiales desde la central con tubo de Ø13 para alimentar hasta 2 puntos.
- * Las canalizaciones vistas no atravesarán ni mecanismos ni aparatos de alumbrado. Las derivaciones se efectuarán en el interior de cajas de registro.

PLANO N.	PROYECTO DE EJECUCION		REF. INFORM:
ESCALA: 1/100	VIVIENDA UNIFAMILIAR MOD. NATALIA		03servi/540-HELLIN PE 540-e-24-5-5.dwg
FECHA: SEPTIEMBRE 2.005	INSTALACION DE ELECTRICIDAD P.B		
PROMOTOR: CLEYTON GES. S.L.	ARQUITECTOS JON ARREGI	EMILIO BARRERO	ARKITALDE, S.L. IURRE 20.21 TOLOSA Tef 943675555

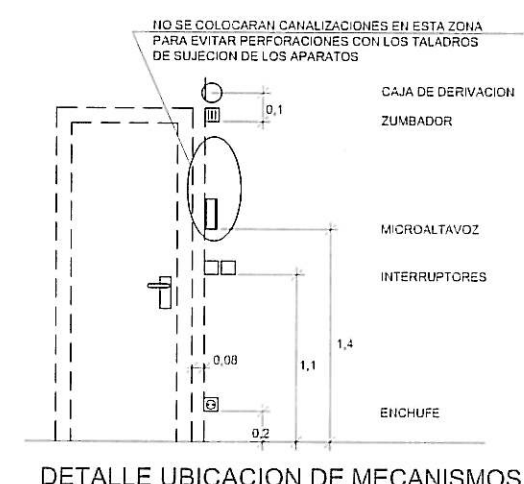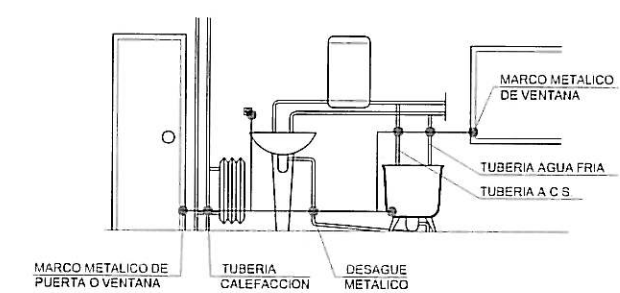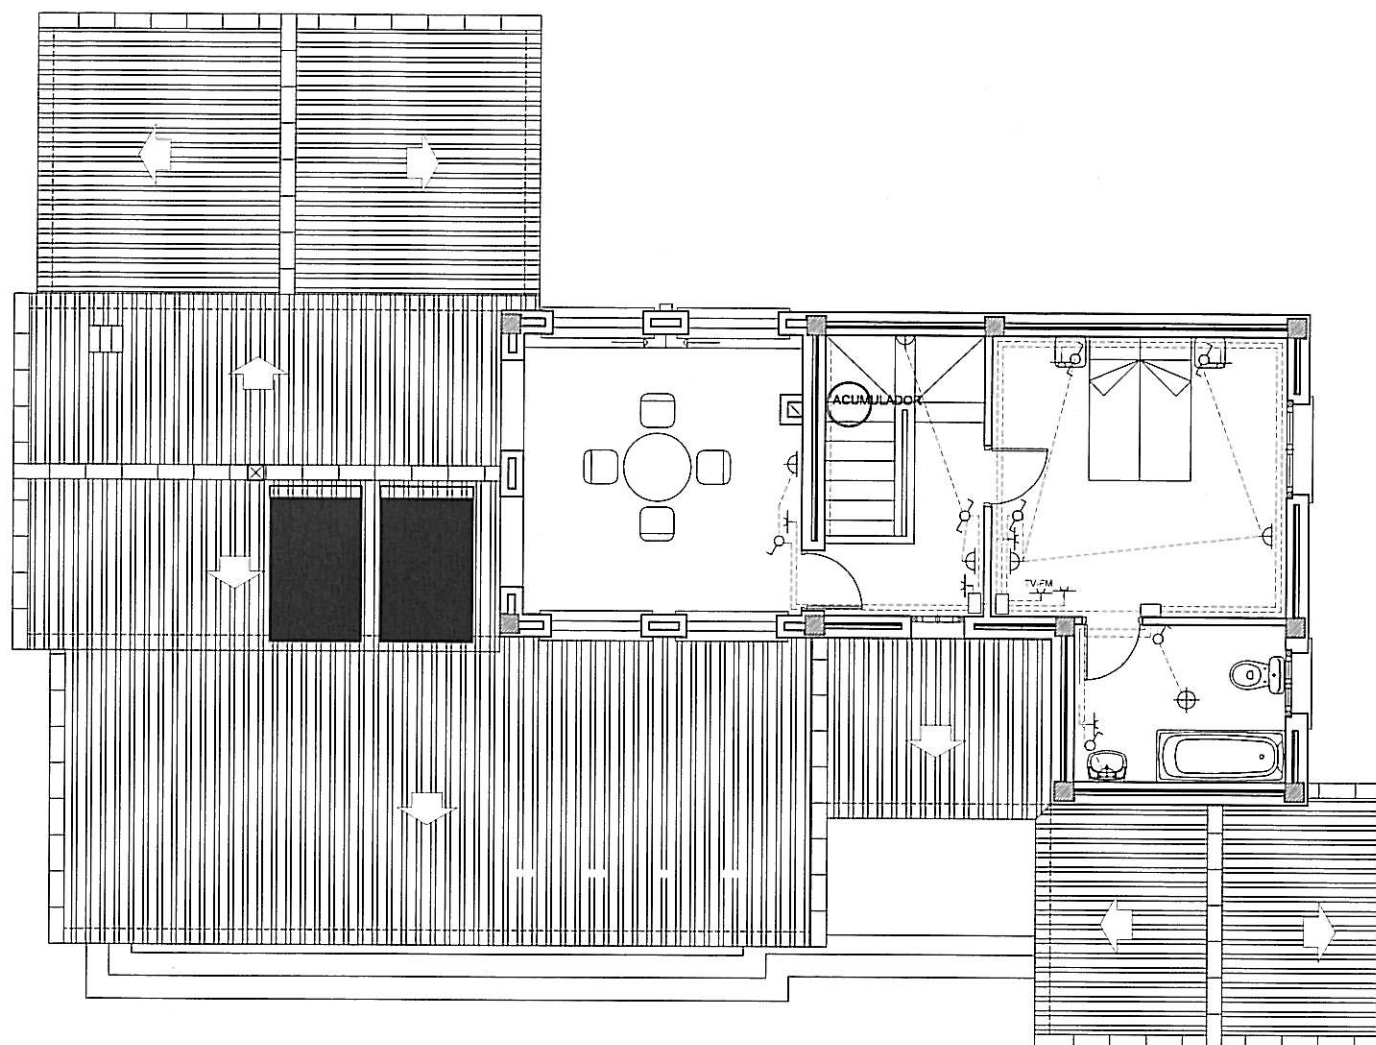


LEYENDA DE ELECTRICIDAD		
○* Interruptor Control Potencia.	⊥ Base de Enchufe 25A.	● Conexión Extractor.
⊥ Cuadro General de Distribución de Viviendas.	⊥ Base de Enchufe 16A.	⊥ Registro de terminación de red para TB+RDSI.
⊥ Contador electricidad.	● Pulsador.	⊥ Registro de terminación de red para RTV.
⊥ C.G.P.	⊥ zumbador	⊥ Registro de terminación de red para TLCA.
○ Interruptor.	⊙ Punto de Luz.	⊥ TLF. Punto teléfono
⊥ Conmutador.	⊥ Punto de Luz Pared.	⊥ TV-FM Punto T.V.
⊥ Caja Registro	⊥ Interfono.	


NOTAS:

- * Las alturas al suelo de los diferentes mecanismos salvo especificación contraria serán de:
- 1,1 m. Interruptores, conmutadores, cruzamientos y lomas de corriente en aseos.
- 0,2 m. El resto de las tomas de corriente.
- * No se colocará ninguna caja de registro a menos de 2 m. del suelo.
- * Todos los tubos serán blindados de doble capa.
- * Los pasos de instalación vista a empotrada se efectuarán a través de cajas de registro de superficies.
- * En los muros de carga y labiques no se hará ninguna roza en sentido horizontal.
- * Todos los circuitos excepto los de alumbrado de emergencia contarán con conductor de protección incluso los puntos de luz y las lomas de corriente de alumbrado.
- * Para los teléfonos se instalarán canalizaciones con guía radiales desde la central con tubo de Ø13 para alimentar hasta 2 puntos.
- * Las canalizaciones vistas no atravesarán ni mecanismos ni aparatos de alumbrado. Las derivaciones se efectuarán en el interior de cajas de registro.

PLANO N.	PROYECTO DE EJECUCION VIVIENDA UNIFAMILIAR MOD. NATALIA		REF. INFORM: c:\servi\540-HELLIN PE 540-e-24-5-8.dwg
ESCALA: 1/100			
FECHA: MARZO 2.005	INSTALACION DE ELECTRICIDAD P.1		
PROMOTOR: CLEYTON GES, S.L.	ARQUITECTOS JON ARREGI	EMILIO BARRERO	ARKITALDE, S.L. IURRE 20,21 TOLOSA Tel 943875555

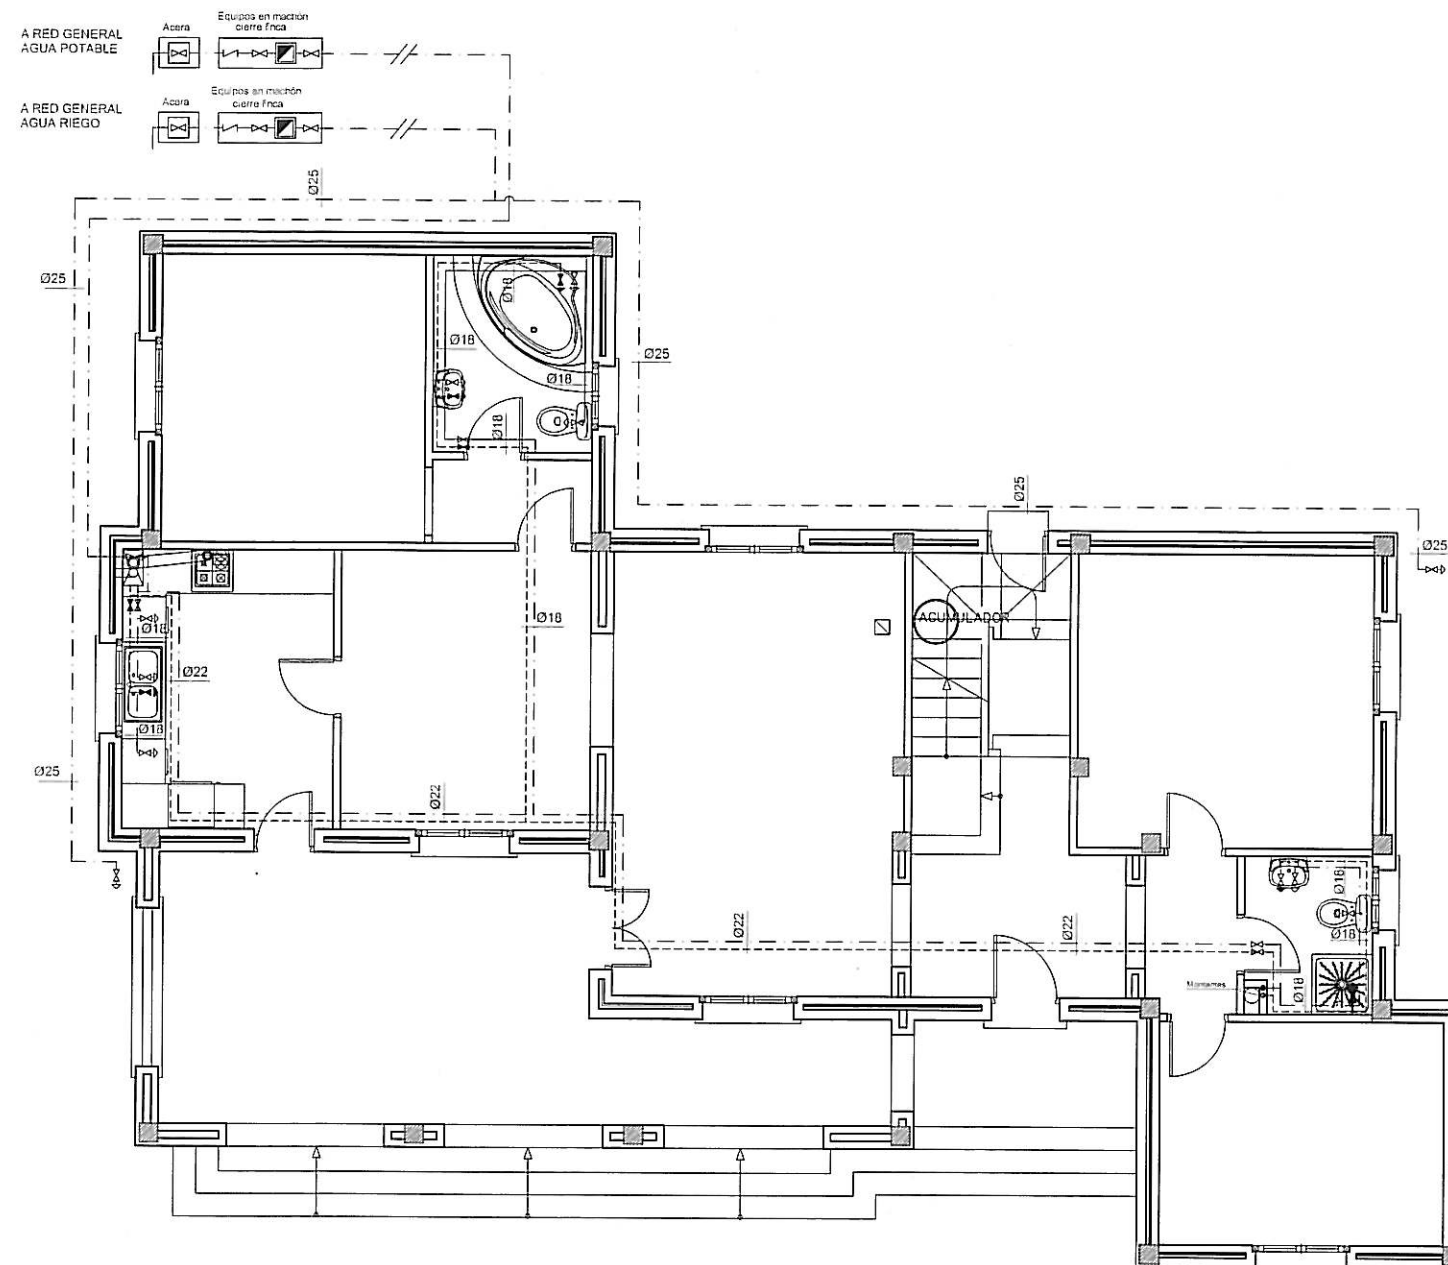

PLANO N.	PROYECTO DE EJECUCION VIVIENDA UNIFAMILIAR MOD. NATALIA	REF. INFORM. c/servi./540-HELLIN PE 640-24-5-6 cwg
ESCALA: 1/100		
FECHA: MARZO 2.005	INSTALACION DE FONTANERIA P.B.	
PROMOTOR: CLEYTON GES, S.L.	ARQUITECTOS JON ARREGI EMILIO BARRERO	ARKITALDE, S.L. URRUE 20.21 TOLOSA Tel.943675555

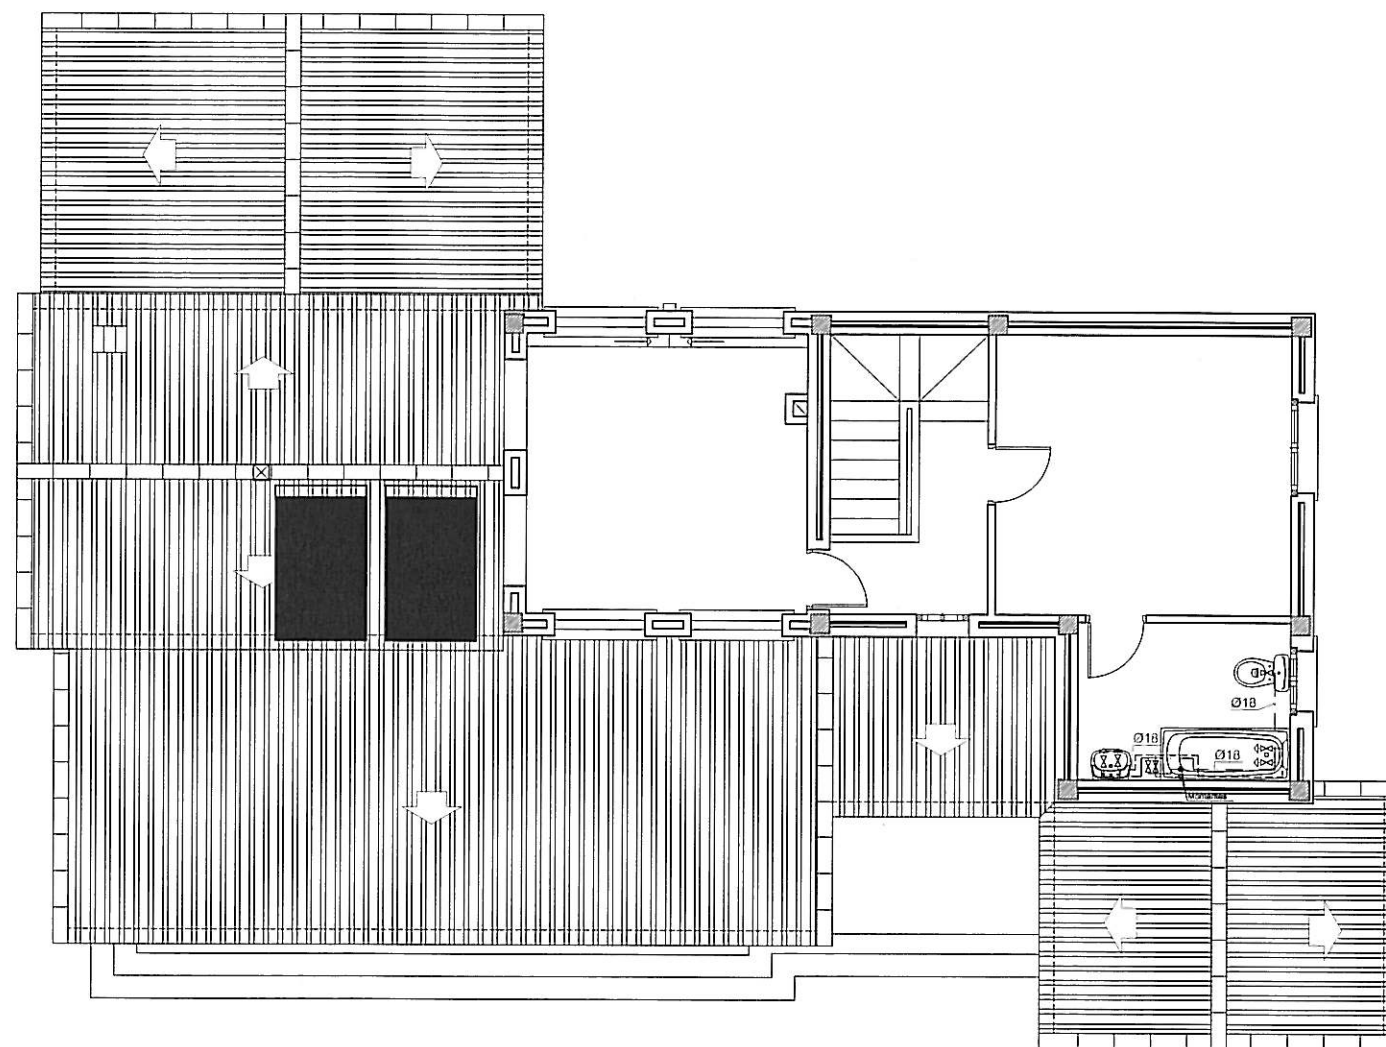

LEYENDA FONTANERIA.	
	Contador de agua
	Válvula retención
	Llave de corte general
	Llave de corte
	Montante agua fría
	Montante agua caliente
	Caldera
	Llave general
	Canalización agua caliente
	Canalización agua fría
	Toma agua caliente
	Toma agua fría
	Caldera

PLANO N.	PROYECTO DE EJECUCION VIVIENDA UNIFAMILIAR MOD. NATALIA INSTALACION DE FONTANERIA P.1.	REF. INFORM. c:\serv\640-HELLIN PE 640-24-5-0.dwg
ESCALA: 1/100		
FECHA: MARZO 2.005		
PROMOTOR: CLEYTON GES, S.L.	ARQUITECTOS JON ARREGI	ARKITALDE, S.L. IURRE 20.21 TOLOSA Tel.943875556