


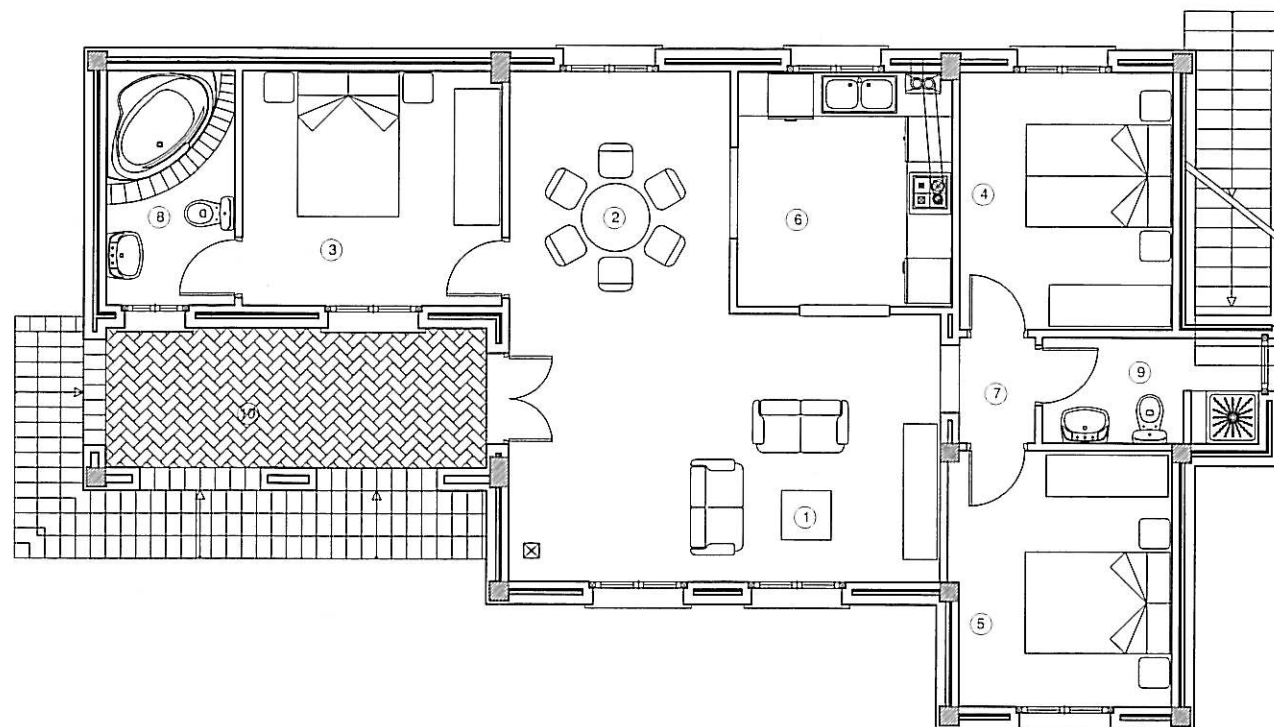

CUADRO DE SUPERFICIES UTILES VIVIENDA

1	SALON	20,23 m2
2	COMEDOR	9,29 m2
3	DORMITORIO PRINCIPAL	10,70 m2
4	DORMITORIO DOBLE 1	9,53 m2
5	DORMITORIO DOBLE 2	9,76 m2
6	COCINA	8,84 m2
7	DISTRIBUIDOR	1,40 m2
8	BAÑO EN SUITE	5,27 m2
9	BAÑO	4,00 m2
TOTAL S UTIL VIVIENDA		79,02 m2


CUADRO DE SUPERFICIES EXTERIORES

10	PORCHE CUBIERTO	9,34 m2
11	SOLARIUM	14,13 m2
12	MIRADOR	9,10 m2
TOTAL PORCHES		32,57 m2

CUADRO DE SUPERFICIES TOTALES

VIVIENDA	96,43 m2
PORCHE CUBIERTO	11,50 m2
SOLARIUM	16,51 m2
MIRADOR	13,09 m2
ESCALERAS EXTERIORES	14,86 m2
TOTAL	152,39 m2

PLANON.	PROYECTO DE EJECUCION VIVIENDA UNIFAMILIAR MOD. ROSANA PLANTA BAJA DISTRIBUCION	REF. INFORM:
ESCALA:		01servi/.540-HELLUN PE
FECHA:		040-e-24-5-6.cwg
SEPTIEMBRE 2.005	PROMOTOR:	ARQUITECTOS
	CLEYTON GES, S.L.	JON ARREGI
		EMILIO BARRERO
		ARKITALDE, S.L.
		IURRE 20.21 TOLOSA
		Tel.943876555

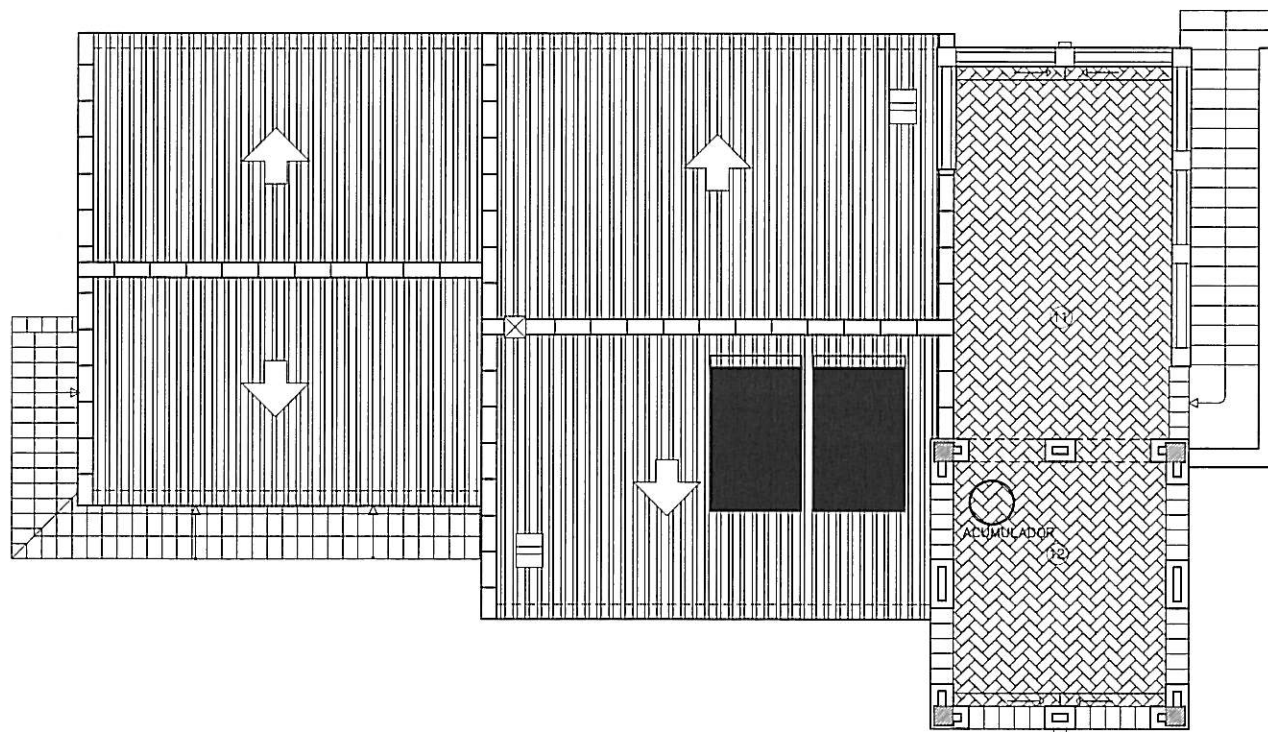

CUADRO DE SUPERFICIES UTILES VIVIENDA

1	SALON	20,23 m2
2	COMEDOR	9,29 m2
3	DORMITORIO PRINCIPAL	10,70 m2
4	DORMITORIO DOBLE 1	9,53 m2
5	DORMITORIO DOBLE 2	9,76 m2
6	COCINA	8,84 m2
7	DISTRIBUIDOR	1,40 m2
8	BAÑO EN SUITE	5,27 m2
9	BAÑO	4,00 m2
TOTAL S.UTIL VIVIENDA		79,02 m2


CUADRO DE SUPERFICIES EXTERIORES

10	PORCHE CUBIERTO	9,34 m2
11	SOLARIUM	14,13 m2
12	MIRADOR	9,10 m2
TOTAL PORCHES		32,57 m2


CUADRO DE SUPERFICIES TOTALES

VIVIENDA	96,43 m2
PORCHE CUBIERTO	11,50 m2
SOLARIUM	16,51 m2
MIRADOR	13,09 m2
ESCALERAS EXTERIORES	14,86 m2
TOTAL	152,39 m2


PLANO N.	PROYECTO DE EJECUCION VIVIENDA UNIFAMILIAR MOD. ROSANA		REF. INFORM: charvi/540+HELLIN PE 640-24-5-9.png
ESCALA: 1/100			
FECHA: SEPTIEMBRE 2.005	PLANTA PRIMERA DISTRIBUCION		
PROMOTOR: CLEYTON GES, S.L.	ARQUITECTOS JON ARREGI	EMILIO BARRERO	ARKITALDE, S.L. URRUE 20,21 TOLOSA Tel:943675555

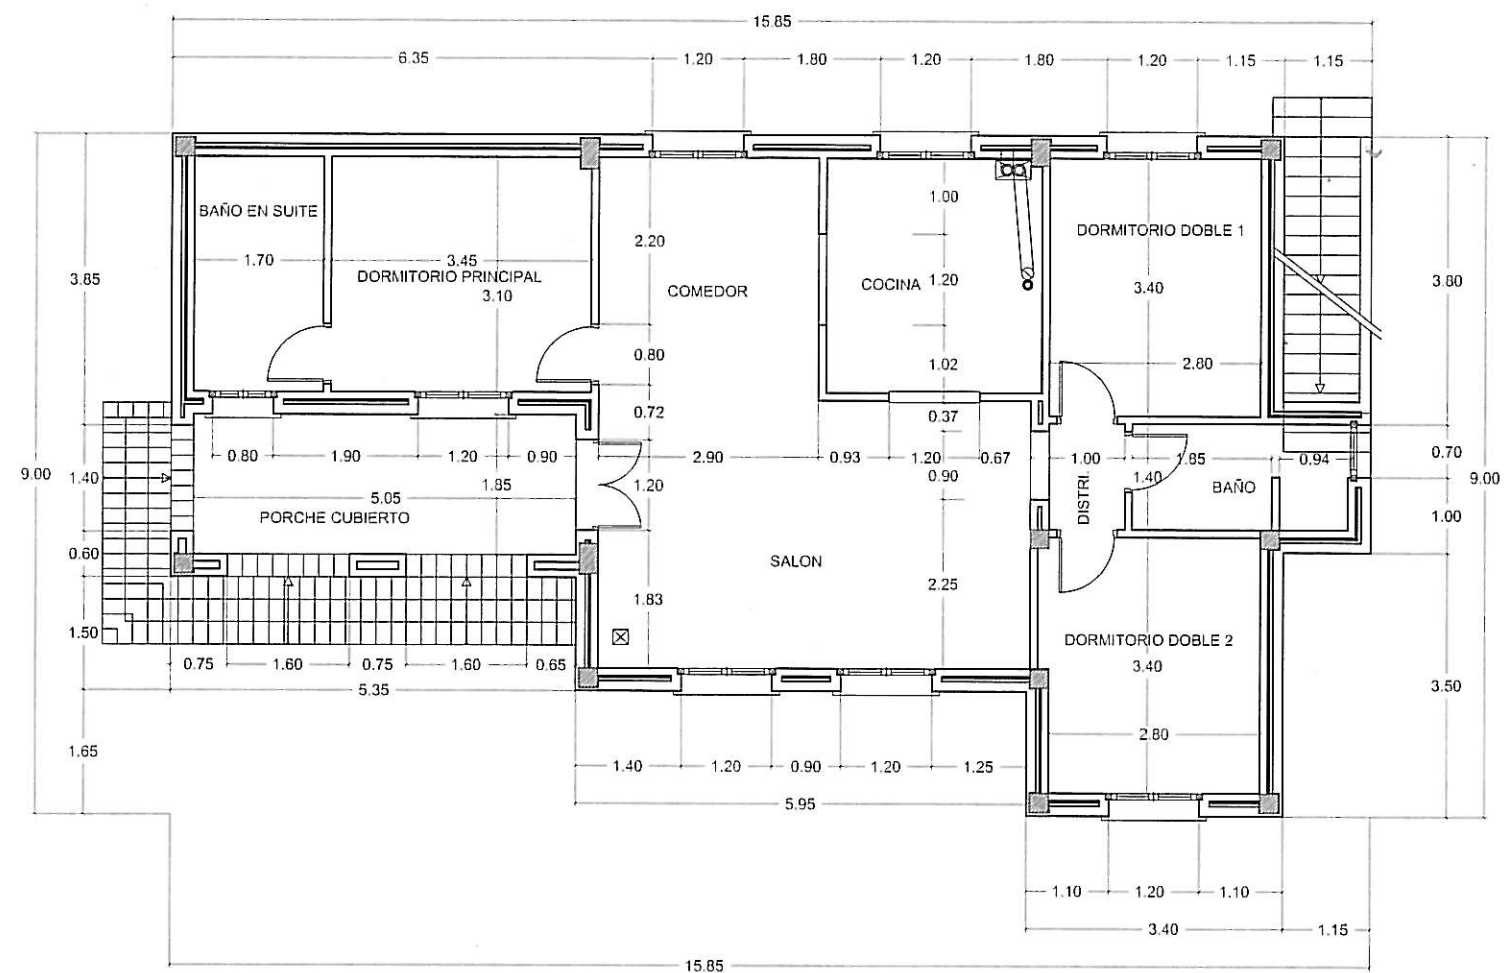


PLANO N.	PROYECTO DE EJECUCION VIVIENDA UNIFAMILIAR MOD. ROSANA	REF. INFORM: c:\servi\1040-HELLIN PE 640-e-24-5-6.dwg
ESCALA: 1/100		
FECHA: SEPTIEMBRE 2.005	PLANTA BAJA COTAS	
PROMOTOR: CLEYTON GES, S.L.		ARQUITECTOS JON ARREGI
		EMILIO BARRERO
		ARKITALDE, S.L. URRUE 20,21 TOLDOA Tel:943675555

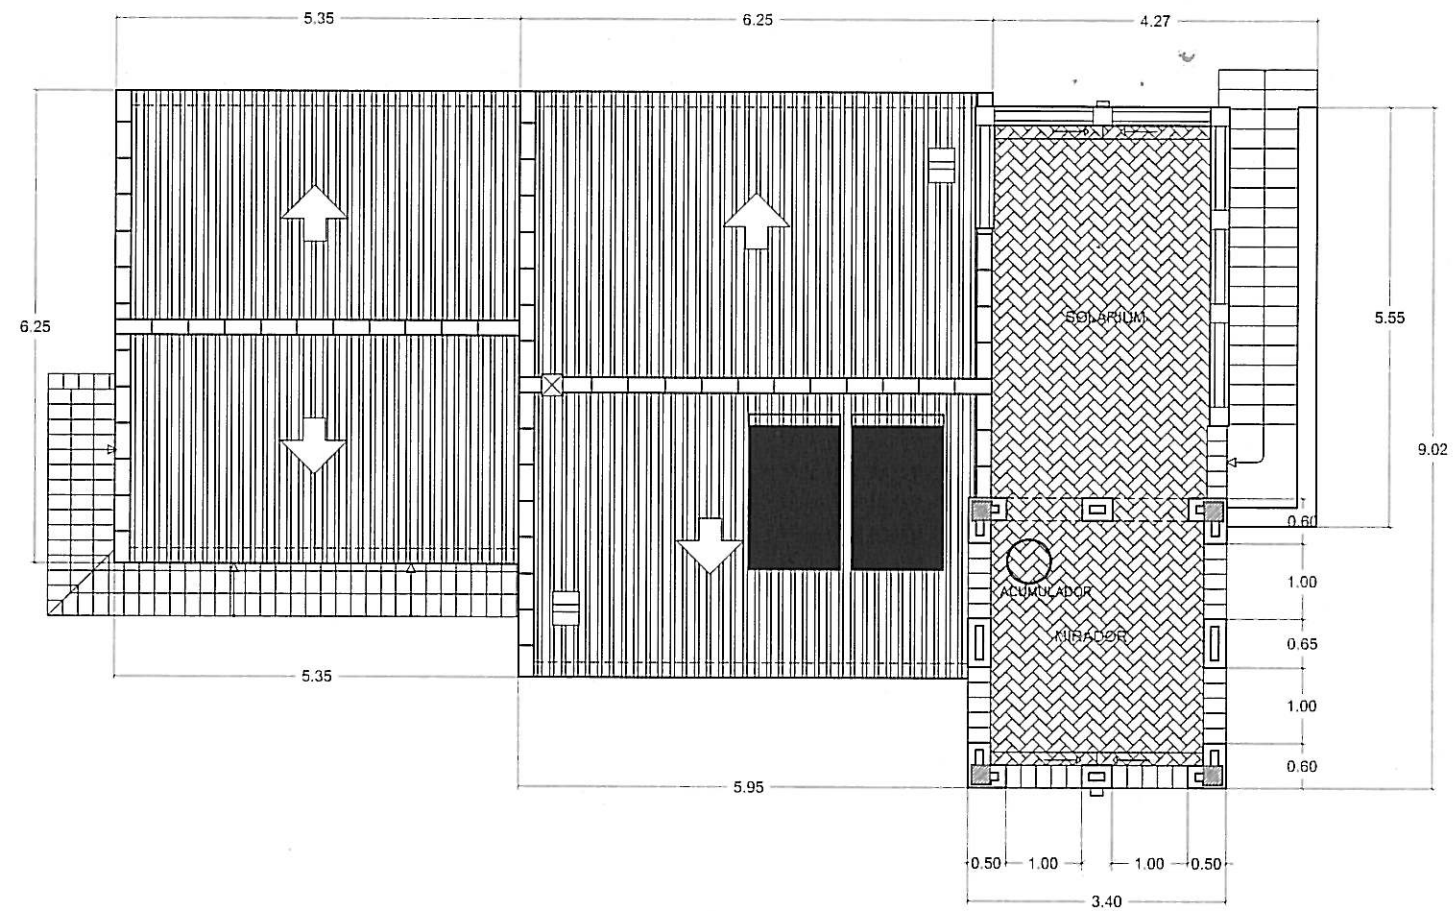

PLANO N.	PROYECTO DE EJECUCION VIVIENDA UNIFAMILIAR MOD. ROSANA		REF. INFORM. User: J/840-HELLN PE 640-24-5-6.dwg
ESCALA: 1/100			
FECHA: SEPTIEMBRE 2.005	PLANTA PRIMERA COTAS		ARKITALDE, S.L. IURRE 20.21 TOLDOA Tel: 943675555
PROMOTOR: CLEYTON GES, S.L.	ARQUITECTOS JON ARREGI	EMILIO BARRERO	

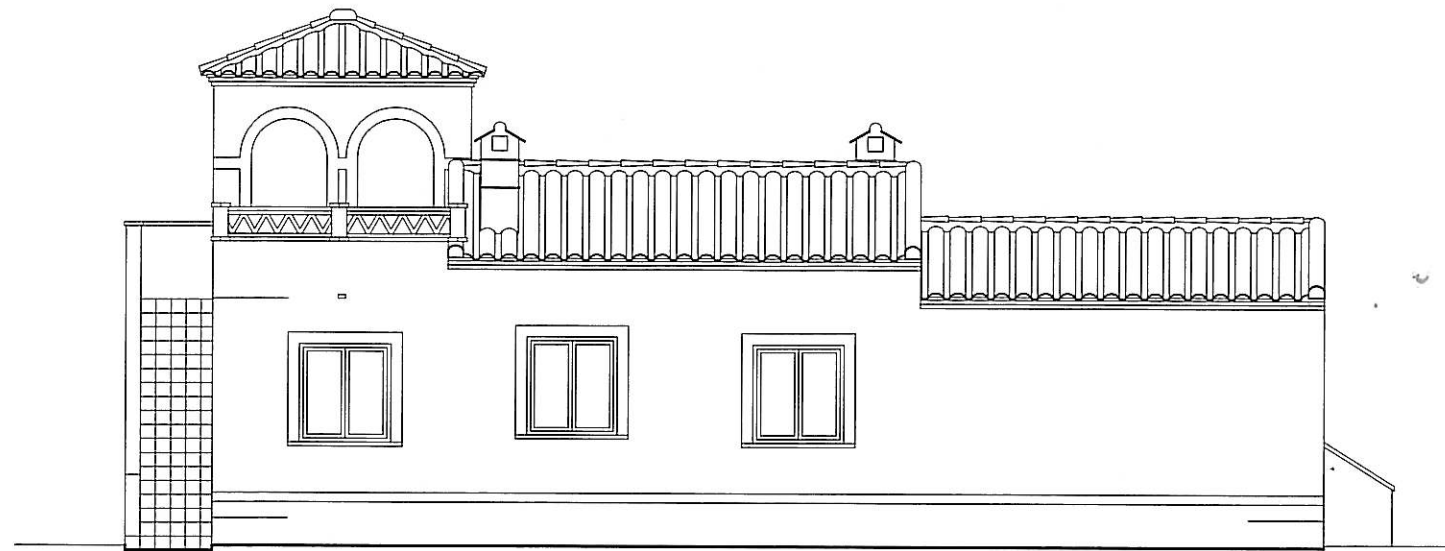


ALZADO LATERAL IZQUIERDO

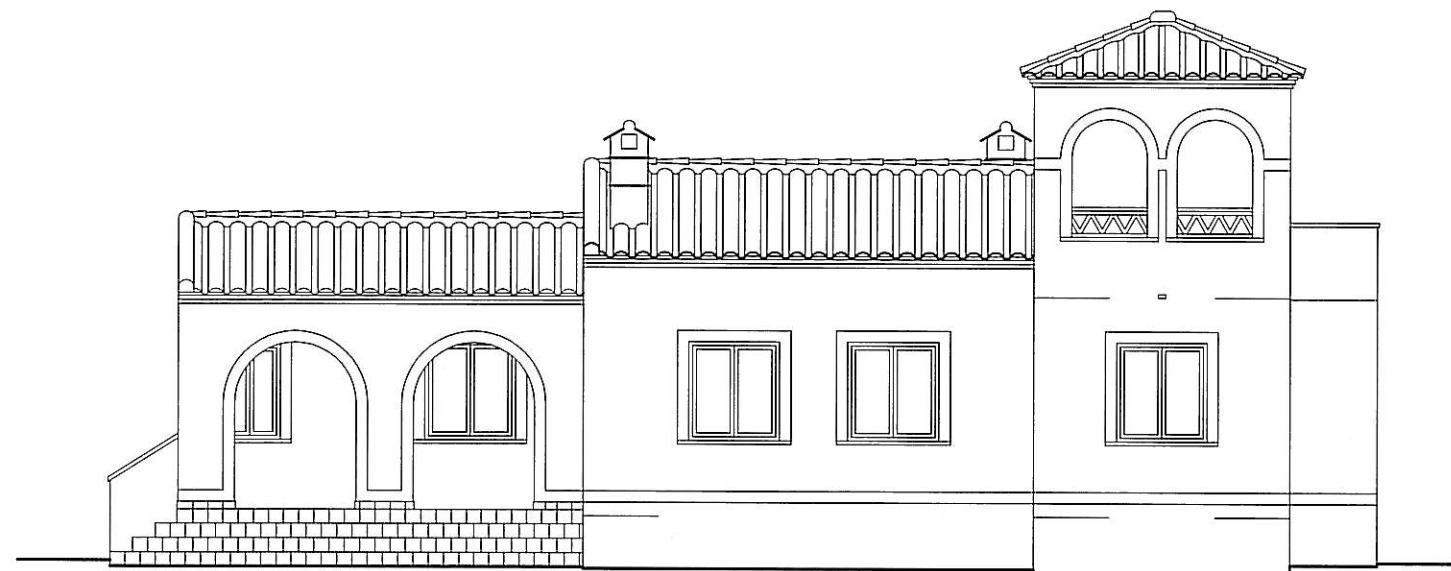


ALZADO LATERAL DERECHO

PLANO N.	PROYECTO DE EJECUCION VIVIENDA UNIFAMILIAR MOD. ROSANA	REF. INFORM: c:\serv\1540-HELLIN PE 640-e-24-5-6.cwg
ESCALA: 1/100		
FECHA: SEPTIEMBRE 2.005	ALZADOS LATERALES	
PROMOTOR: CLEYTON GES, S.L.	ARQUITECTOS JON ARREGI	EMILIO BARRERO
		ARKITALDE, S.L. URRE 20.21 TOLOSA Tel.943675555

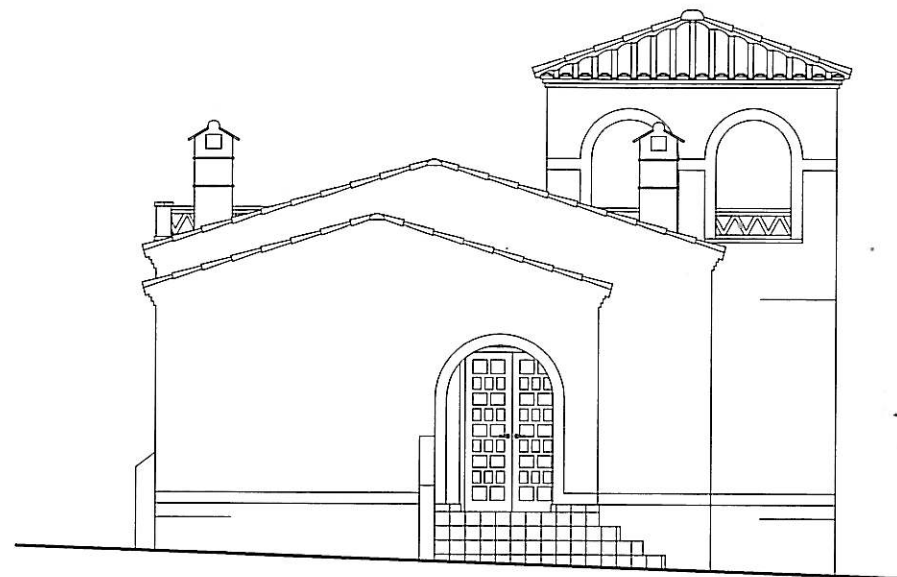

ALZADO PRINCIPAL

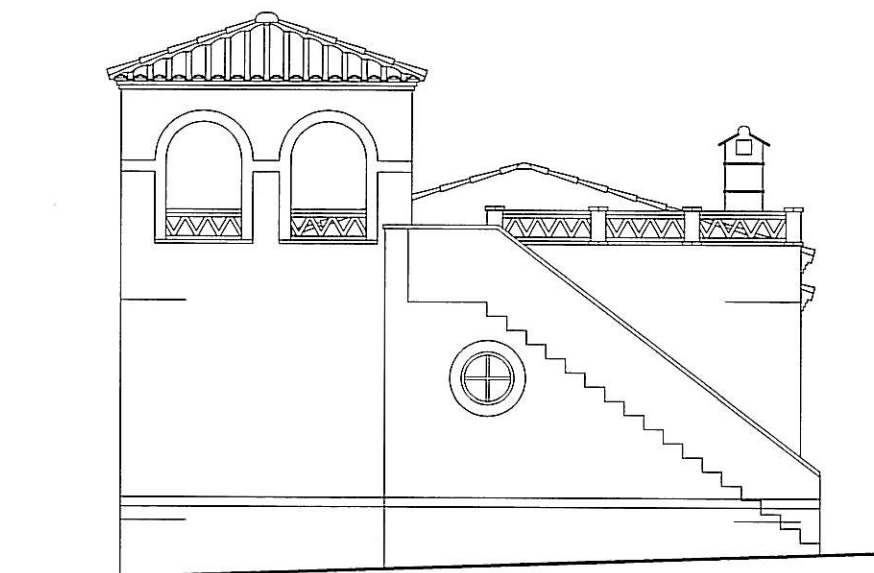


ALZADO POSTERIOR

PLANO N.	PROYECTO DE EJECUCION VIVIENDA UNIFAMILIAR MOD. ROSANA ALZADO PRINCIPAL Y POSTERIOR	REF. INFORM:
ESCALA:		charvi/840-HELLIN PE
FECHA:		640-e-24-5-6.dwg
SEPTIEMBRE 2.005	PROMOTOR:	ARQUITECTOS
	CLEYTON GES, S.L.	JON ARREGI
		EMILIO BARRERO
		ARKITALDE, S.L.
		IURRE 20.21 TOLOSA
		Tel.943875555

Equipos en marcha
cierre final

Equipos en marcha
cierre final


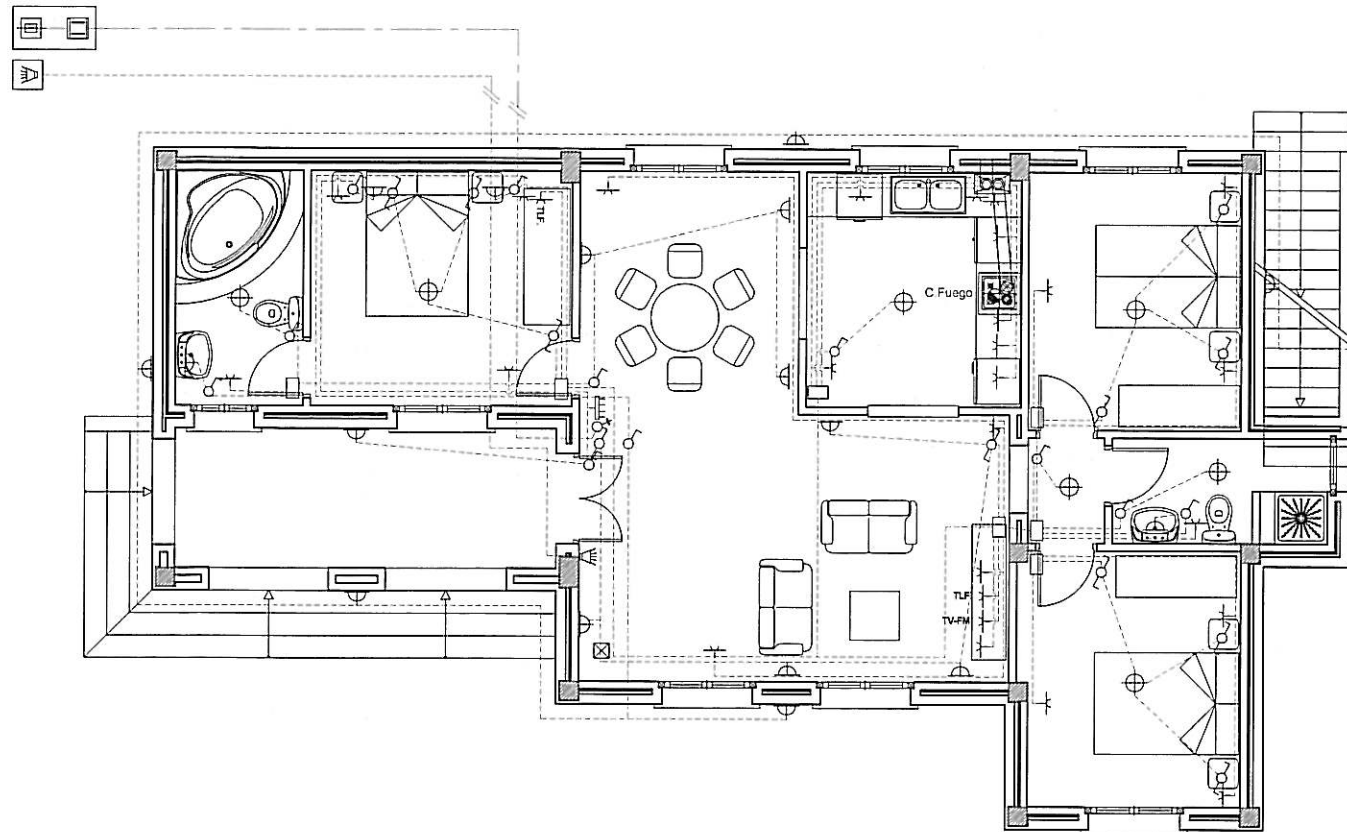


LEYENDA DE ELECTRICIDAD


Interruptor Control Potencia.	Base de Enchufe 25A.	Conexión Extractor.
Cuadro General de Distribución de Viviendas.	Base de Enchufe 16A.	Registro de terminación de red para TB+RDSI.
Contador electricidad.	Pulsador.	Registro de terminación de red para RTV.
C.G.P.	Zumbador	Registro de terminación de red para TLCA.
Interruptor.	Punto de Luz.	T.L.F. Punto teléfono
Conmutador.	Punto de Luz Paralelo.	TV-FM Punto T.V.
Caja Registro	Interfono.	

NOTAS:


- * Las alturas al suelo de los diferentes mecanismos salvo especificación contraria serán de:
 - 1,1 m. Interruptores, conmutadores, cruzamientos y tomas de corriente en aseos.
 - 0,2 m. El resto de las tomas de corriente.
- * No se colocará ninguna caja de registro a menos de 2 m. del suelo.
- * Todos los tubos serán blindados de doble capa.
- * Los pasos de instalación vista a empotrada se efectuarán a través de cajas de registro de superficies.
- * En los muros de carga y labiques no se hará ninguna roza en sentido horizontal.
- * Todos los circuitos excepto los de alumbrado de emergencia contarán con conductor de protección incluso los puntos de luz y las tomas de corriente de alumbrado.
- * Para los teléfonos se instalarán canalizaciones con guía radiales desde la central con tubo de Ø13 para alimentar hasta 2 puntos.
- * Las canalizaciones vistas no atravesarán ni mecanismos ni aparatos de alumbrado. Las derivaciones se efectuarán en el interior de cajas de registro.

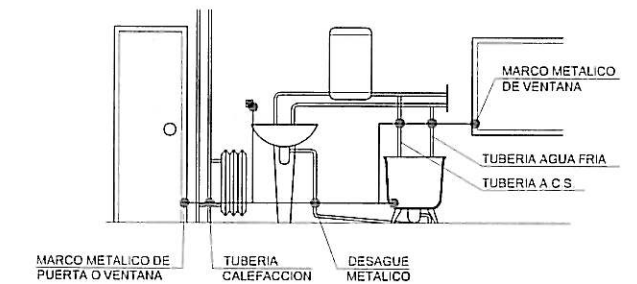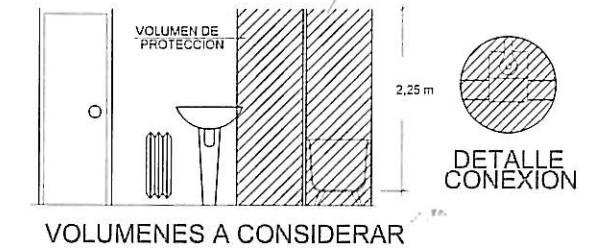

CONEXIONES EQUIPOTENCIALES

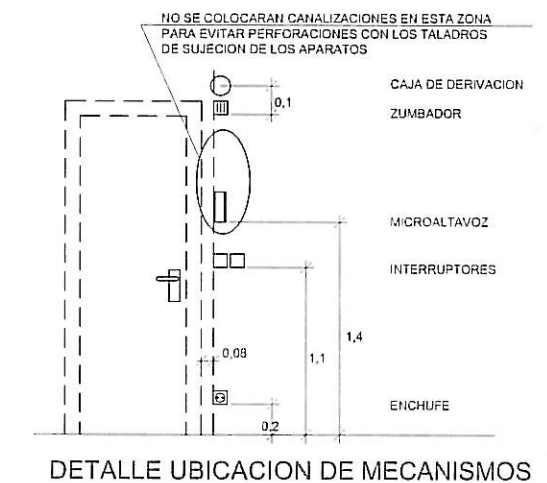

PLANO N.	PROYECTO DE EJECUCION VIVIENDA UNIFAMILIAR MOD. ROSANA		REF. INFORM: c/serv/840-HELLIN PE 640-e-24-5-6.dwg
ESCALA: 1/100	INSTALACION DE ELECTRICIDAD P.B.		
FECHA: SEPTIEMBRE 2.005	PROMOTOR: CLEYTON GES. S.L.	ARQUITECTOS: JON ARREGI, EMILIO BARRERO	ARKITALDE, S.L. IURRE 20.21 TOLOSA Tel.943675555



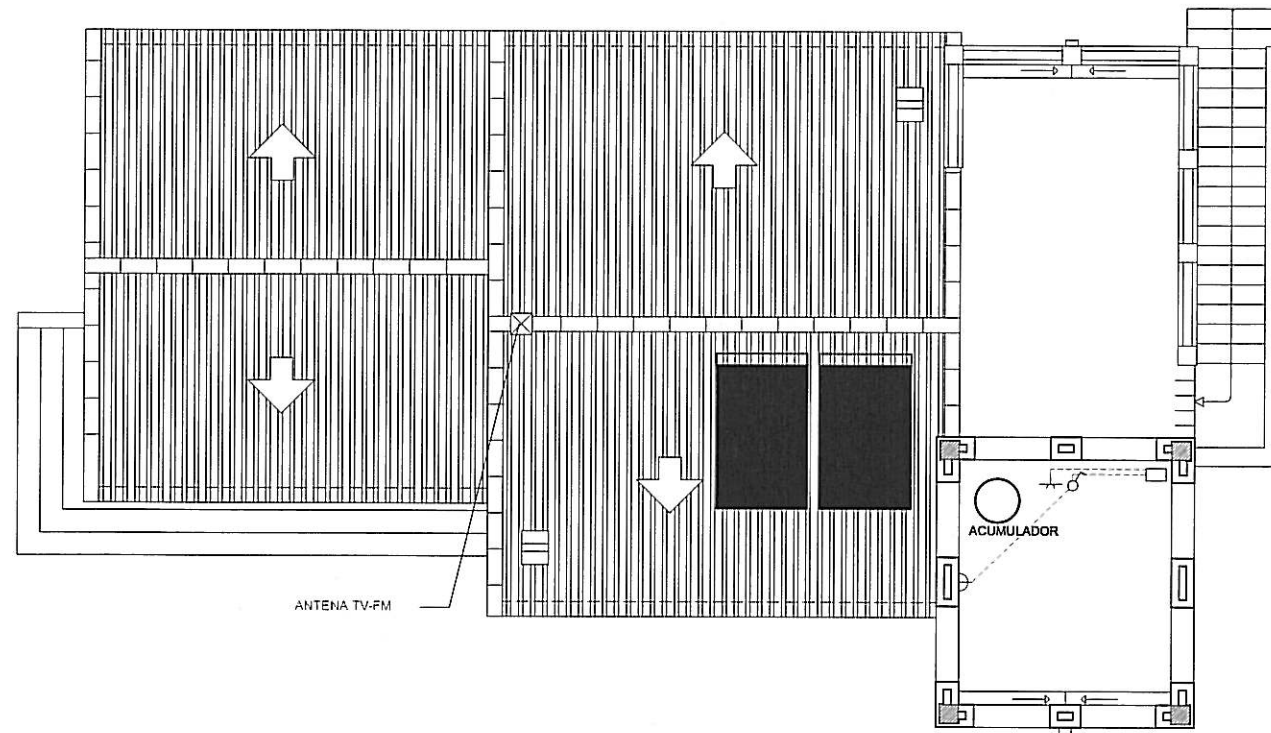


LEYENDA DE ELECTRICIDAD

	Interruptor Control Potencia.		Base de Enchufe 25A.		Conexión Extractor.
	Cuadro General de Distribución de Viviendas.		Base de Enchufe 15A.		Registro de terminación de red para TB+RDSI.
	Contador electricidad.		Pulsador.		Registro de terminación de red para RTV.
	C.G.P.		zumbador		Registro de terminación de red para TLCA.
	Interruptor.		Punto de Luz.		TLF Punto teléfono.
	Conmutador.		Punto de Luz Pared.		TV-FM Punto T.V.
	Caja Registro		Interfono.		

NOTAS:

- * Las alturas al suelo de los diferentes mecanismos salvo especificación contraria serán de:
- 1,1 m. Interruptores, conmutadores, cruzamientos y lomas de corriente en aseos.
- 0,2 m. El resto de las tomas de corriente.
- * No se colocara ninguna caja de registro a menos de 2 m. del suelo.
- * Todos los tubos serán blindados de doble capa.
- * Los pasos de instalación vista a empotrada se efectuarán a través de cajas de registro de superficies.
- * En los muros de carga y tabiques no se hará ninguna roza en sentido horizontal.
- * Todos los circuitos excepto los de alumbrado de emergencia contarán con conector de protección incluso los puntos de luz y las tomas de corriente de alumbrado.
- * Para los telefonos se instalarán canalizaciones con guía radiales desde la central con tubo de Ø13 para alimentar hasta 2 puntos.
- * Las canalizaciones vistas no atravesaran ni mecanismos ni aparatos de alumbrado. Las derivaciones se efectuaran en el interior de cajas de registro.

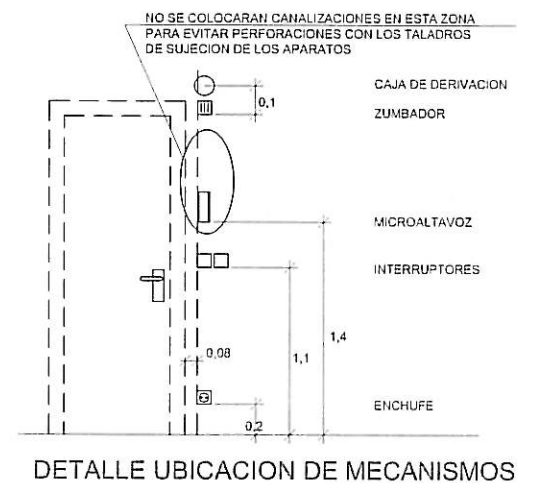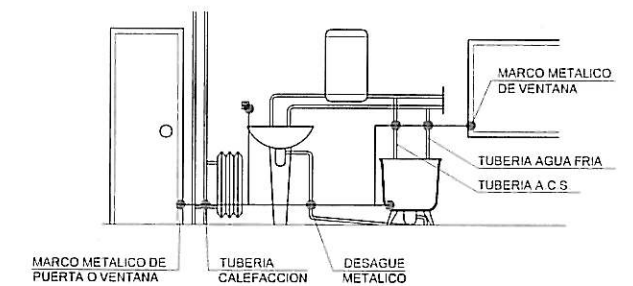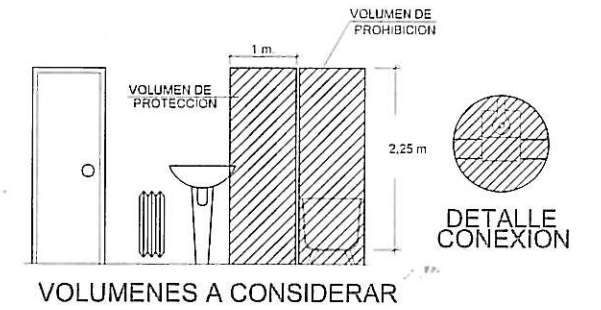

PLANO N.	PROYECTO DE EJECUCION VIVIENDA UNIFAMILIAR MOD. ROSANA		REF. INFORM: c/serv/840-HELLA PE 840-e-24-5-8.org
ESCALA: 1/100	INSTALACION DE ELECTRICIDAD P.1.		
FECHA: SEPTIEMBRE 2.005	PROMOTOR: CLEYTON GES. S.L.	ARQUITECTOS JON ARREGI EMILIO BARRERO	ARKITALDE, S.L. IURRE 20.21 TOLOSA Tel:943875555



PLANO N.	PROYECTO DE EJECUCION VIVIENDA UNIFAMILIAR MOD. ROSANA		REF. INFORM.: c:\servi\1640-HELLIN PE 640-p-24-5-0.cwg
ESCALA: 1/100			
FECHA: SEPTIEMBRE 2.005	INSTALACION DE FONTANERIA		
PROMOTOR: CLEYTON GES, S.L.		ARQUITECTOS JON ARREGI EMILIO BARRERO	ARKITALDE, S.L. IURRE 20,21 TOLOS Tel: 943 367555