


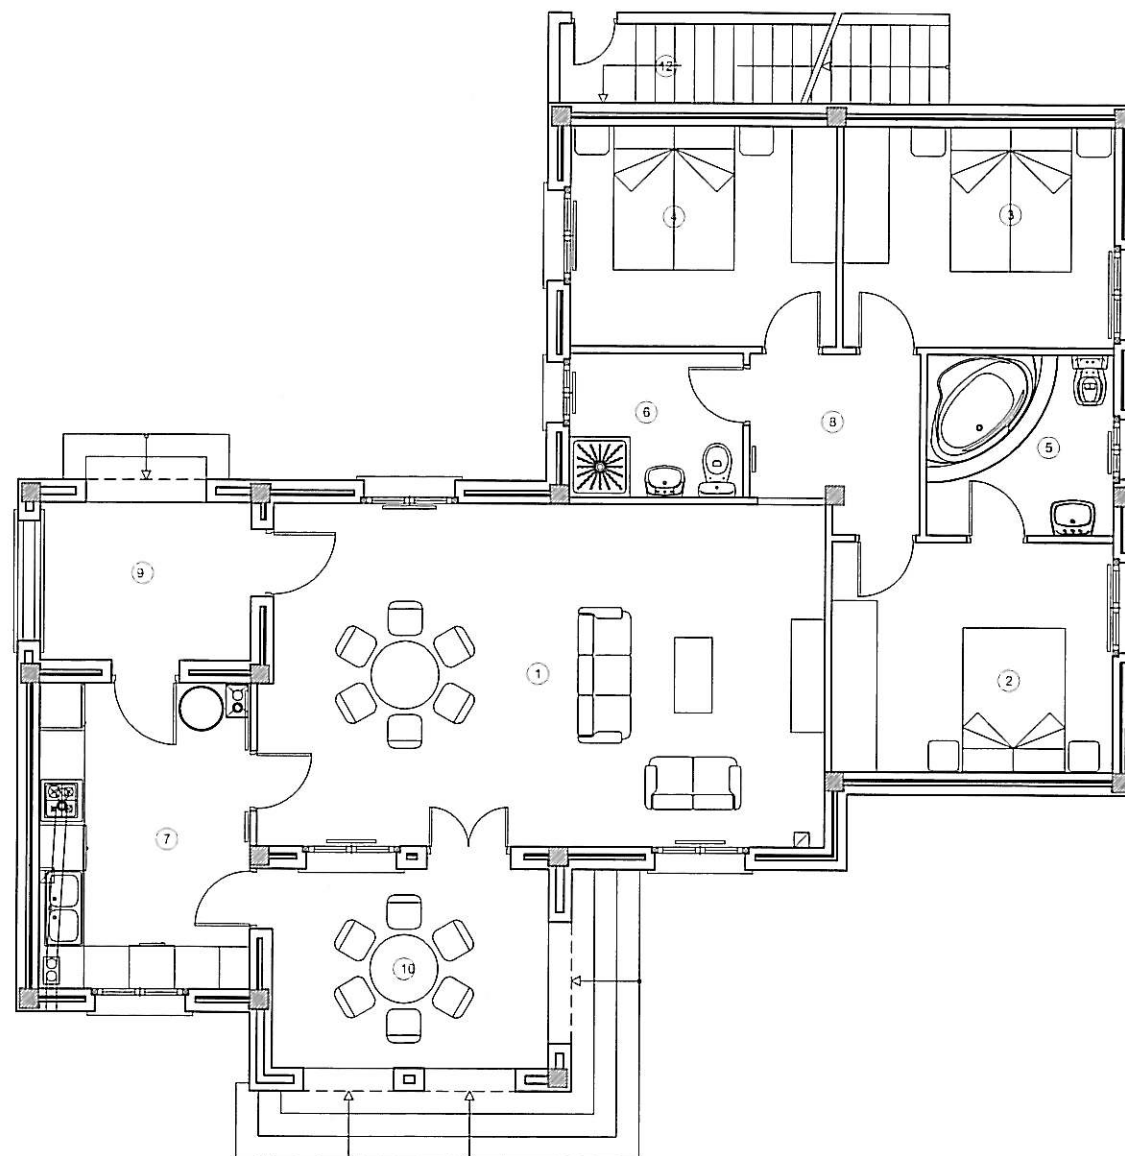

CUADRO DE SUPERFICIES UTILES

1	SALON-COMEDOR	33.66 m2
2	DORMITORIO PRINCIPAL	11.35 m2
3	DORMITORIO DOBLE 1	10.42 m2
4	DORMITORIO DOBLE 2	10.27 m2
5	BAÑO EN SUITE	5.90 m2
6	BAÑO	4.39 m2
7	COCINA	11.34 m2
8	DISTRIBUIDOR	4.80 m2
12	TRASTERO	3.56 m2

SUBTOTAL SUPERFICIE UTIL VIVIENDA 95.69 m2


CUADRO DE SUPERFICIES EXTERIORES

9	PORCHE CUBIERTO 1	9.60 m2
10	PORCHE CUBIERTO 2	5.88 m2
11	TERRAZA SOLARIUM	16.28 m2
TOTAL PORCHES		31.76 m2

CUADRO DE SUPERFICIES TOTALES

VIVIENDA	116.61 M2
PORCHE CUBIERTO 1	11.88 M2
PORCHE CUBIERTO 2	7.44 M2
SOLARIUM	19.52 M2
ESCALERAS EXTERIORES	8.77 M2
TOTAL	164.42 M2

PLANO N.	PROYECTO DE EJECUCION VIVIENDA UNIFAMILIAR MOD. SOFIA LAS HIGUERICAS HELLIN (ALBACETE)		REF. INFORM: c:\servi\840-HELLIN PE 640-e-24-5-8.dwg
ESCALA: 1/100			
FECHA: SEPTIEMBRE 2.005	PLANTA BAJA DISTRIBUCION		
PROMOTOR: CLEYTON GES, S.L.		ARQUITECTOS JON ARREGI EMILIO BARRERO	

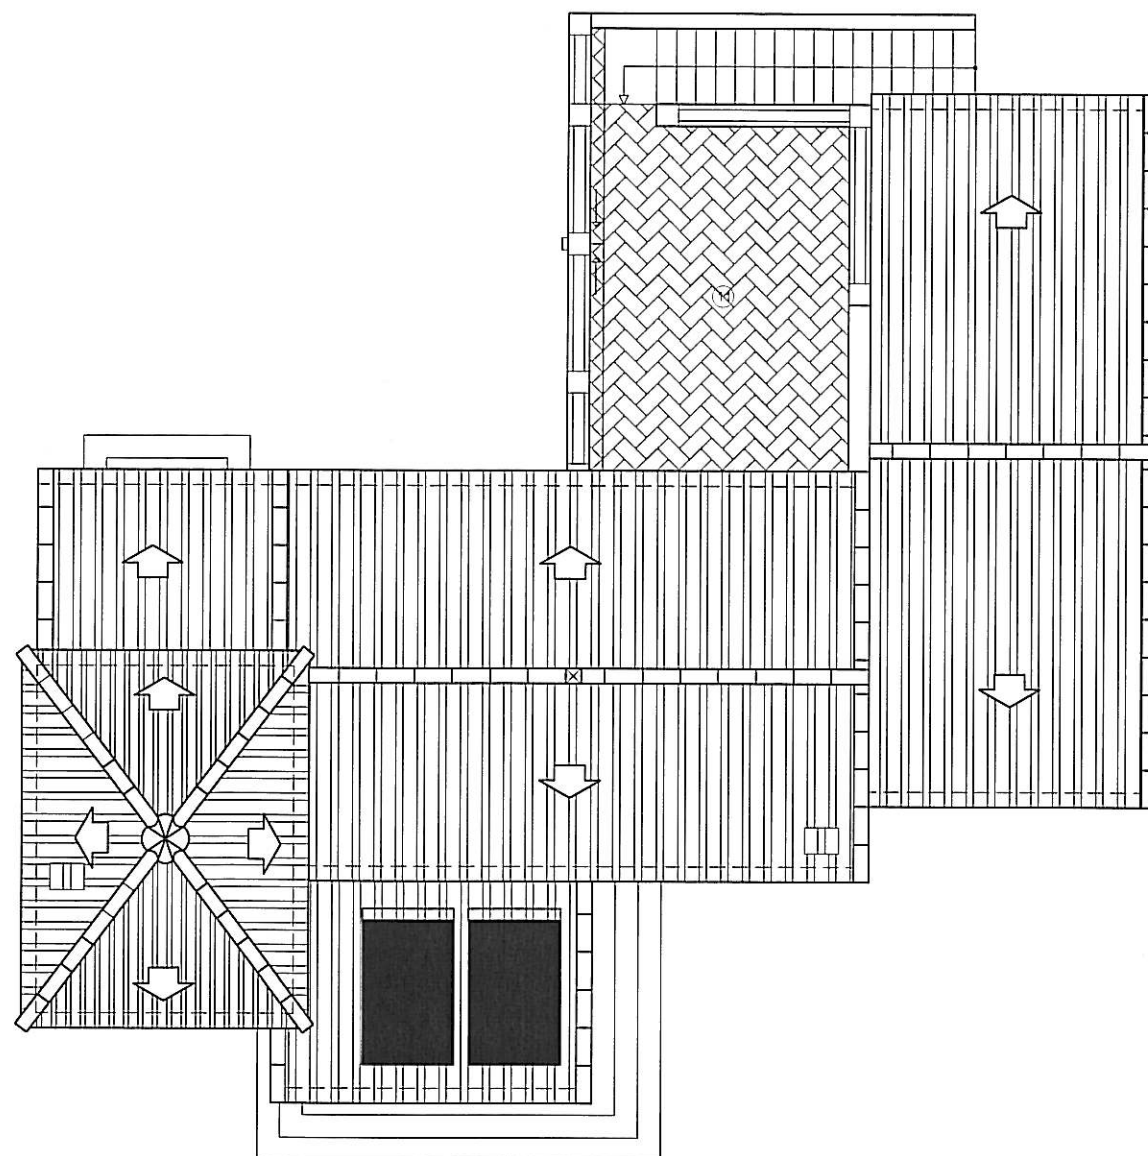

CUADRO DE SUPERFICIES UTILES

1	SALON-COMEDOR	33.66 m2
2	DORMITORIO PRINCIPAL	11.35 m2
3	DORMITORIO DOBLE 1	10.42 m2
4	DORMITORIO DOBLE 2	10.27 m2
5	BAÑO EN SUITE	5.90 m2
6	BAÑO	4.39 m2
7	COCINA	11.34 m2
8	DISTRIBUIDOR	4.80 m2
12	TRASTERO	3.56 m2

SUBTOTAL SUPERFICIE UTIL VIVIENDA 95.69 m2

CUADRO DE SUPERFICIES EXTERIORES


9	PORCHE CUBIERTO 1	9.50 m2
10	PORCHE CUBIERTO 2	5.88 m2
11	TERRAZA SOLARIUM	16.28 m2

TOTAL PORCHES 31.76 m2


CUADRO DE SUPERFICIES TOTALES

VIVIENDA	116.31 M2
PORCHE CUBIERTO 1	11.88 M2
PORCHE CUBIERTO 2	7.44 M2
SOLARIUM	19.52 M2
ESCALERAS EXTERIORES	8.77 M2
TOTAL	164.42 M2


PLANO N.	PROYECTO DE EJECUCION VIVIENDA UNIFAMILIAR MOD. SOFIA LAS HIGUERICAS HELLIN (ALBACETE)	REF. INFORM.: chervj/540-HELLIN PE 640-e-24-5-8.dwg
ESCALA: 1/100		
FECHA: SEPTIEMBRE 2.005	PLANTA PRIMERA DISTRIBUCION	
PROMOTOR: CLEYTON GES, S.L.		ARQUITECTOS JON ARREGI EMILIO BARRERO
		ARKITALDE, S.L. URRAE 20,21 TOLOSA Tel:943875555

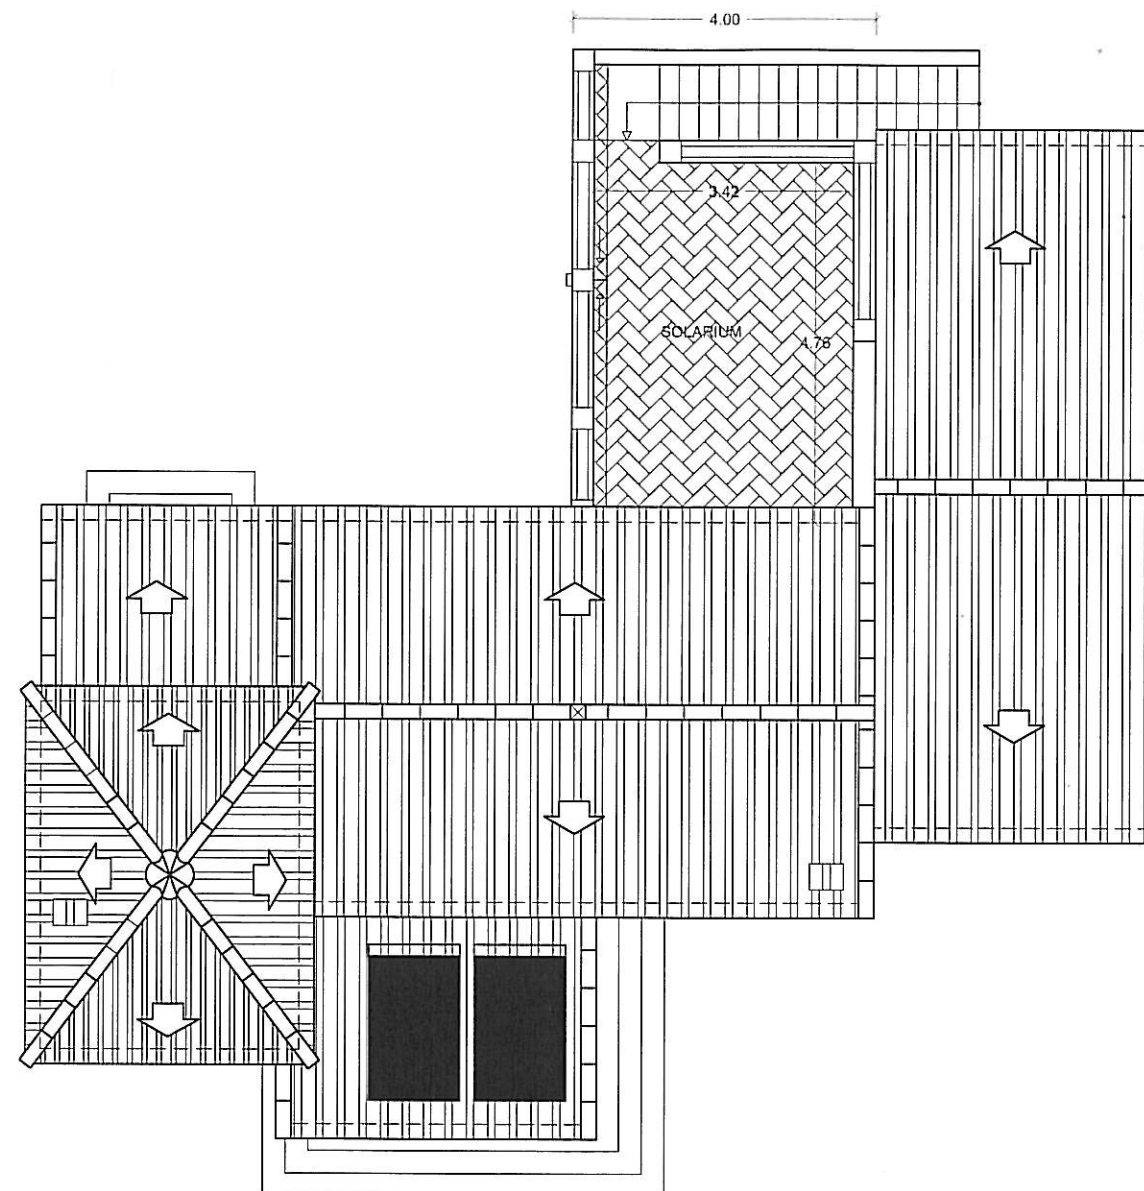

PLANO N.	PROYECTO DE EJECUCION VIVIENDA UNIFAMILIAR MOD. SOFIA LAS HIGUERICAS HELLIN (ALBACETE)		REF. INFORM: c:\serv\640-HELLIN PE 640-e-24-5-0.cwg
ESCALA: 1/100			
FECHA: SEPTIEMBRE 2.005	PLANTA BAJA DISTRIBUCION Y COTAS		
PROMOTOR: CLEYTON GES, S.L.		ARQUITECTOS JON ARREGI EMILIO BARRERO	ARKITALDE, S.L. URRE 20,21 TOLOSA Tel:943675555

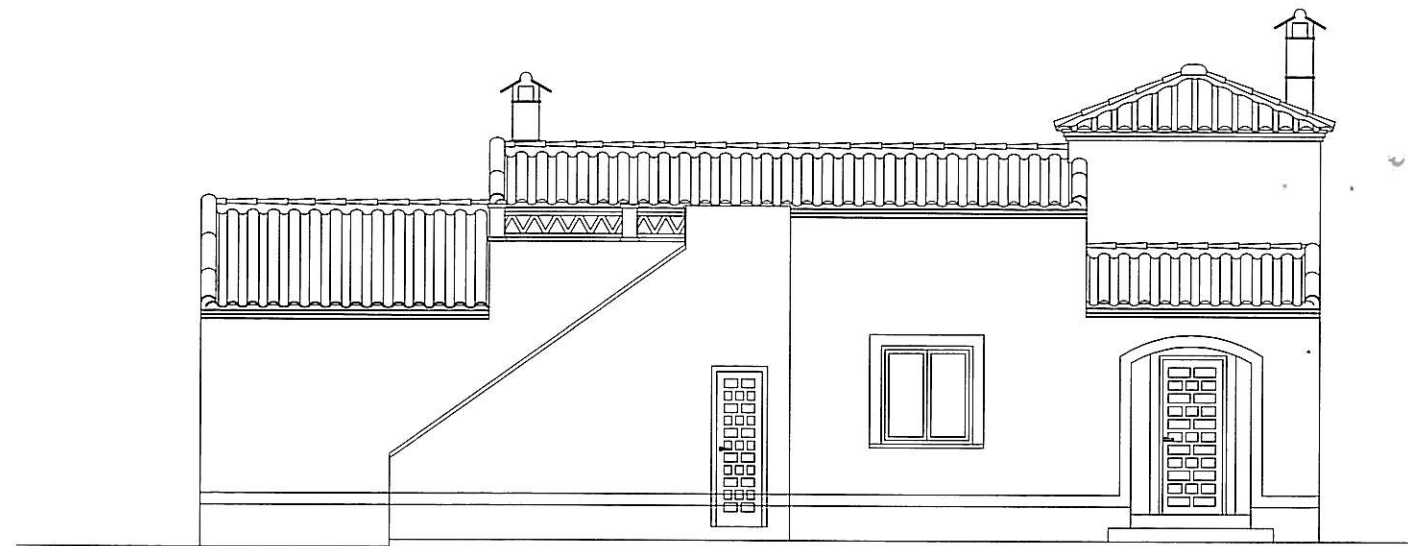


ALZADO PRINCIPAL

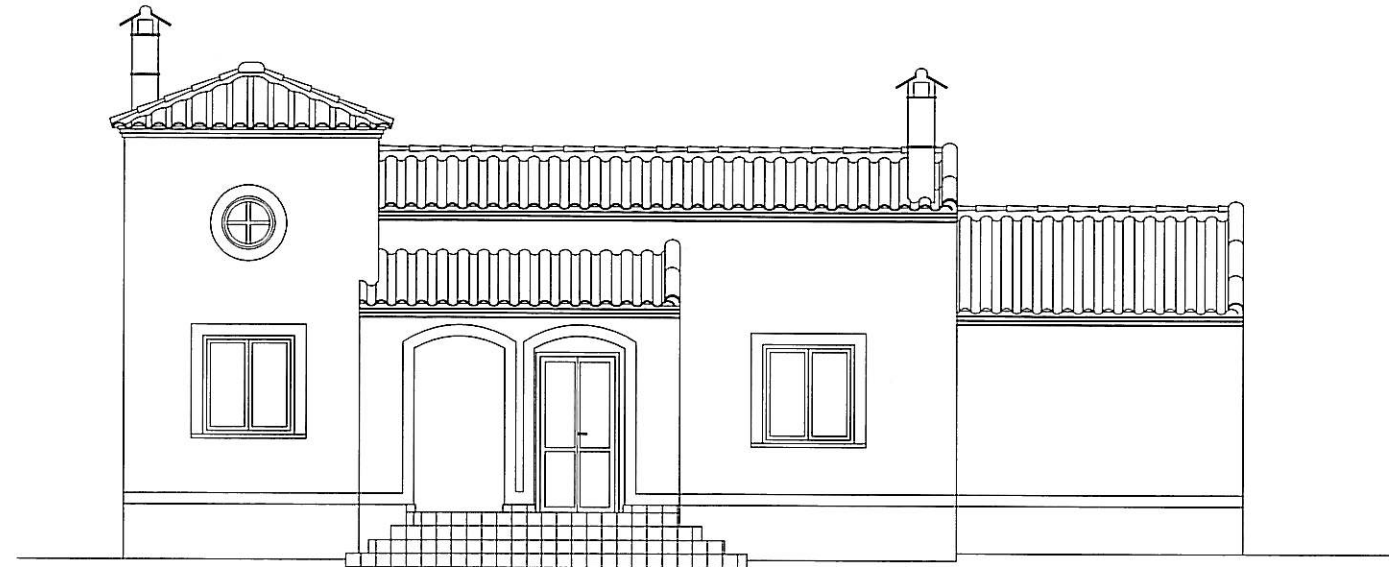

ALZADO POSTERIOR

PLANO N.	PROYECTO DE EJECUCION VIVIENDA UNIFAMILIAR MOD. SOFIA LAS HIGUERICAS HELLIN (ALBACETE)		REF. INFORM: c:\servi\540-HELLIN PE 540-e-24-5-9.dwg
ESCALA: 1/100			
FECHA: SEPTIEMBRE 2.005			
PROMOTOR: CLEYTON GES, S.L.		ARQUITECTOS JON ARREGI EMILIO BARRERO	ARKITALDE, S.L. IURRE 20.21 TOLOSA Tel: 943675555




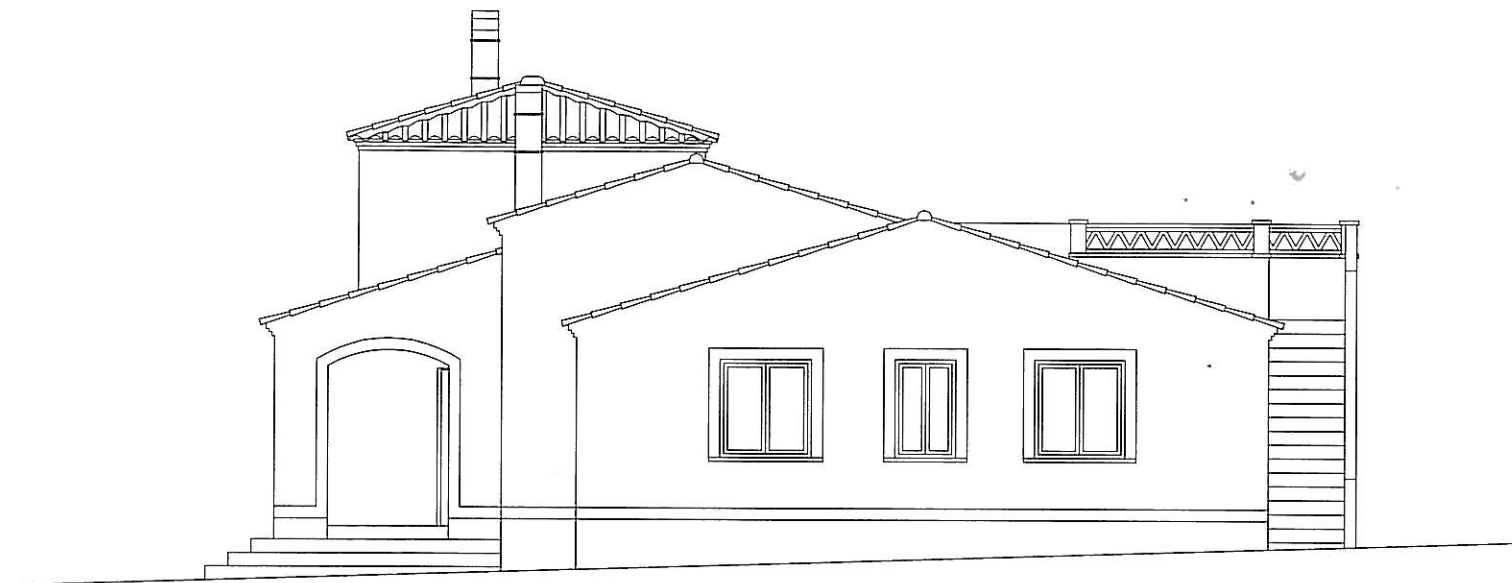


ALZADO LATERAL DERECHO



ALZADO LATERAL IZQUIERDO

PLANO N.	PROYECTO DE EJECUCION VIVIENDA UNIFAMILIAR MOD. SOFIA LAS HIGUERICAS HELLIN (ALBACETE)	REF. INFORM: c:\serv\1040+HELLIN PE 040-e-24-5-0.dwg
ESCALA: 1/100		
FECHA: SEPTIEMBRE 2.005		ALZADOS LATERALES
PROMOTOR: CLEYTON GES, S.L.	ARQUITECTOS JON ARREGI	ARKITALDE, S.L. IURRE 20,21 TOLOSA Tel.943875555
	EMILIO BARRERO	

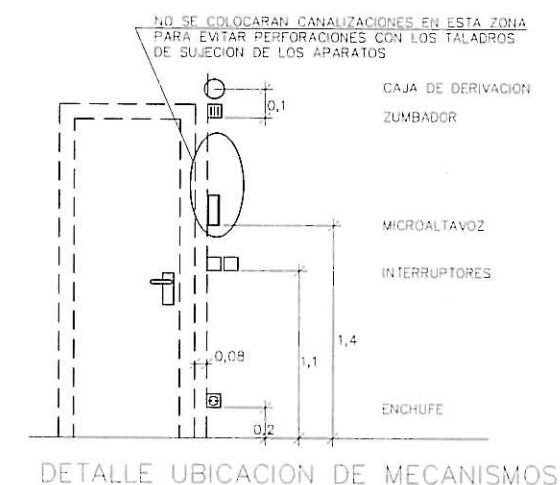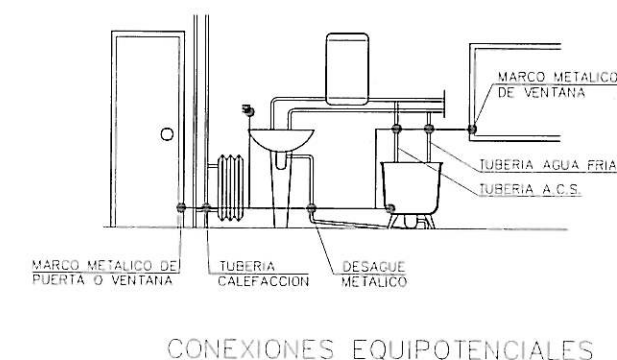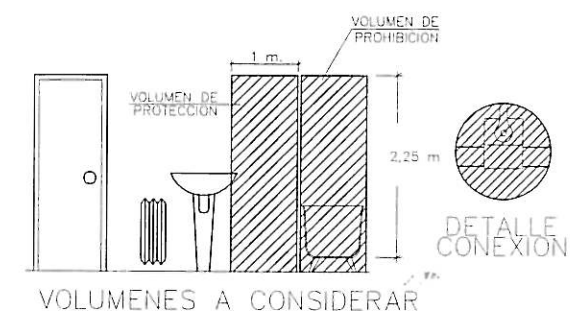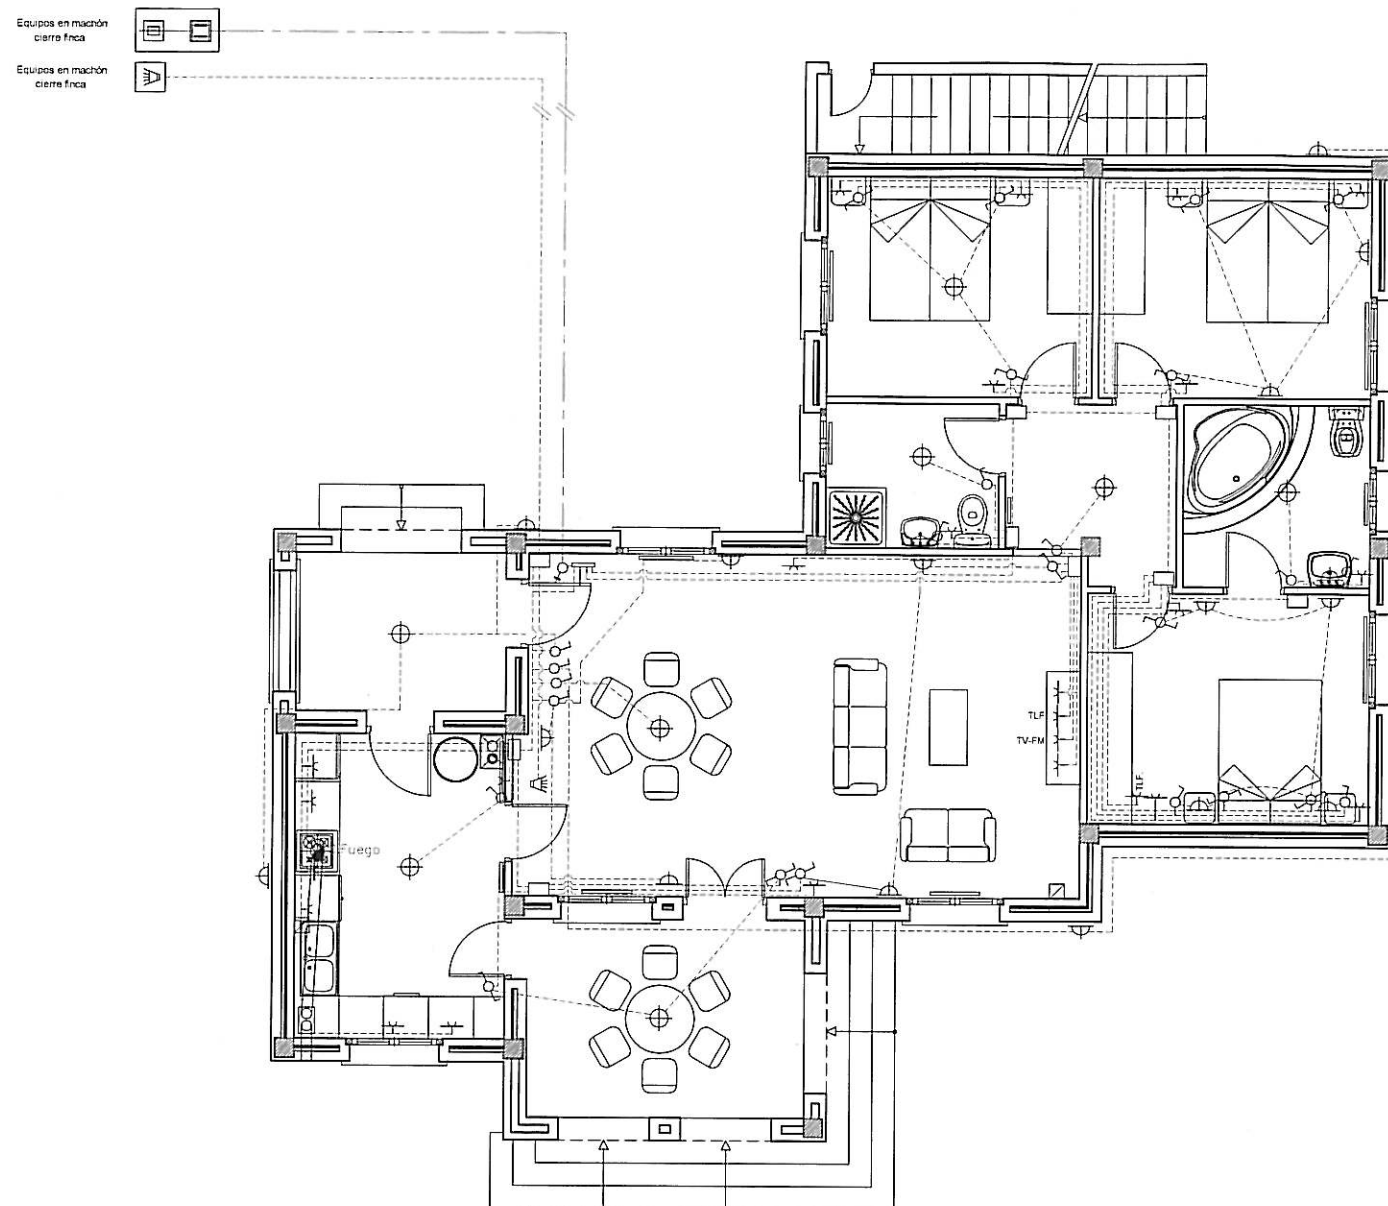

LEYENDA DE ELECTRICIDAD		
Interruptor Control Potencia.	Base de Enchufe 25A.	Conexión Extractor.
Cuadro General de Distribución de Viviendas.	Base de Enchufe 16A.	Registro de terminación de red para TB+RDSI.
Contador electricidad.	Pulsador.	Registro de terminación de red para RTV.
C.G.P.	zumbador	Registro de terminación de red para TLCA.
Interruptor.	Punto de Luz.	T.L.F. Punto teléfono
Conmutador.	Punto de Luz Pared.	TV-FM Punto T.V.
Caja Registro	Interfono.	

NOTAS:

- * Las alturas al suelo de los diferentes mecanismos salvo especificación contraria serán de:
 - 1,1 m. Interruptores, conmutadores, cruzamientos y lomas de corriente en aseos.
 - 0,2 m. El resto de las lomas de corriente.
- * No se colocará ninguna caja de registro a menos de 2 m. del suelo.
- * Todos los tubos serán blindados de doble capa.
- * Los pasos de instalación vista a empotrada se efectuarán a través de cajas de registro de superficies.
- * En los muros de carga y tabiques no se hará ninguna roza en sentido horizontal.
- * Todos los circuitos excepto los de alumbrado de emergencia contarán con conductor de protección incluso los puntos de luz y las tomas de corriente de alumbrado.
- * Para los teléfonos se instalarán canalizaciones con guía radiales desde la central con tubo de Ø13 para alimentar hasta 2 puntos.
- * Las canalizaciones vistas no atravesarán ni mecanismos ni aparatos de alumbrado. Las derivaciones se efectuarán en el interior de cajas de registro.

PLANO N.	PROYECTO DE EJECUCION VIVIENDA UNIFAMILIAR MOD. SOFIA LAS HIGUERICAS HELLIN (ALBACETE)		REF. INFORM: Jservi/640-HELLIN PE 640-e-24-5-6.dwg
ESCALA: 1/100	INSTALACION DE ELECTRICIDAD		
FECHA: MARZO 2.005	PROMOTOR: CLEYTON GES, S.L.	ARQUITECTOS JON ARREGI SANTIAGO ARISTIMUÑO EMILIO BARRERO	ARKITALDE, S.L. IURRE 20,21 TOLOSA Tel:943875555